
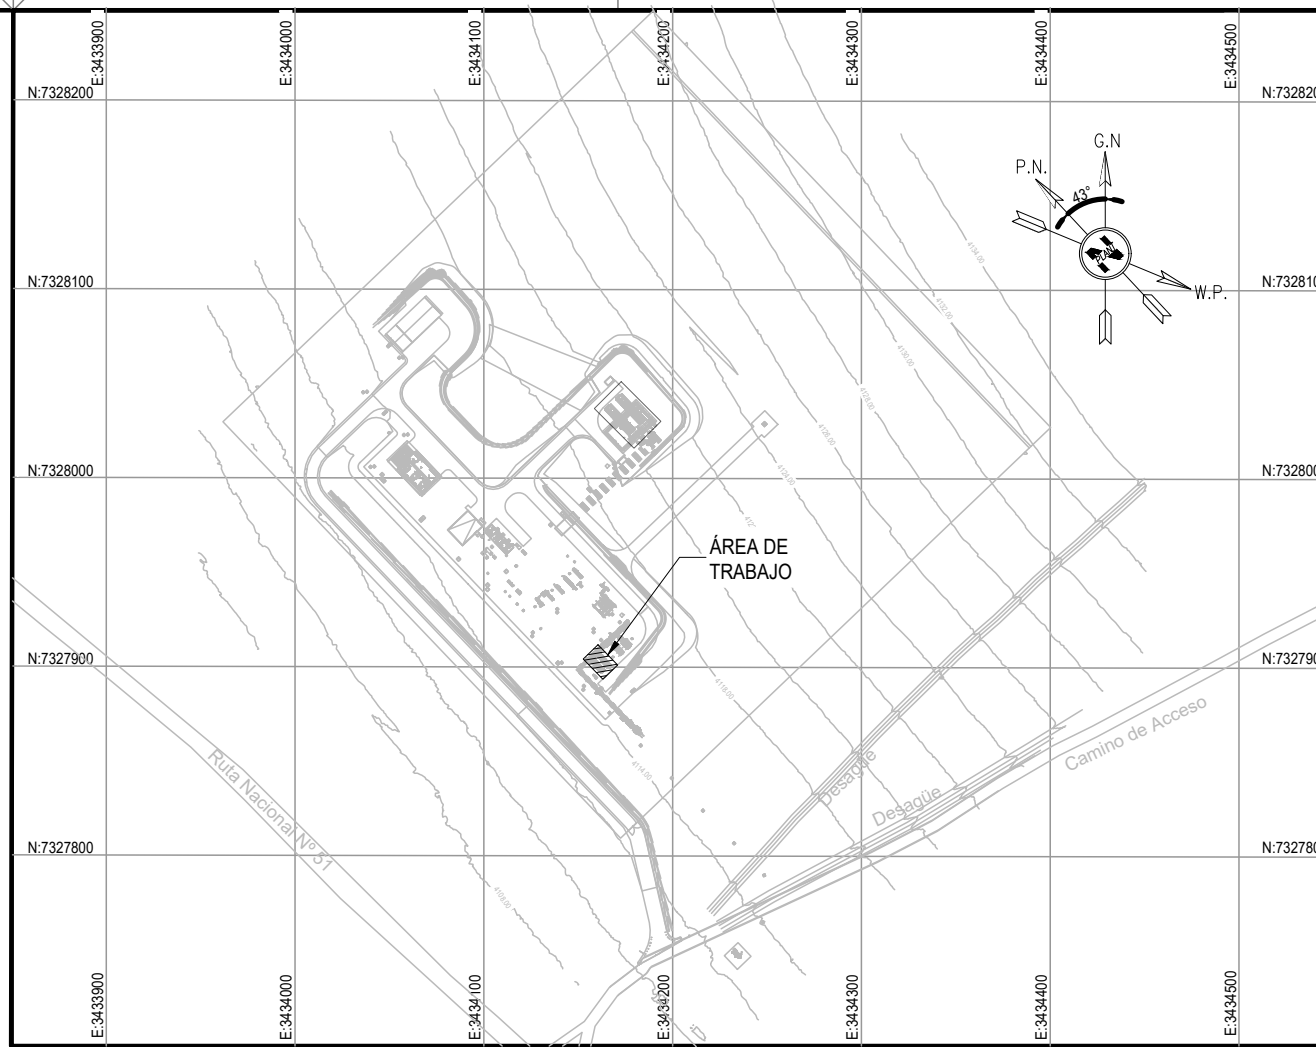


This document has been generated for RIO TINTO in the PLANTA COMPRESORA OLACAPATO PROJECT in OLACAPATO, SALTA and must not be used, reproduced, copied or distributed for any other project without written permission from and or compensation due to RIO TINTO.

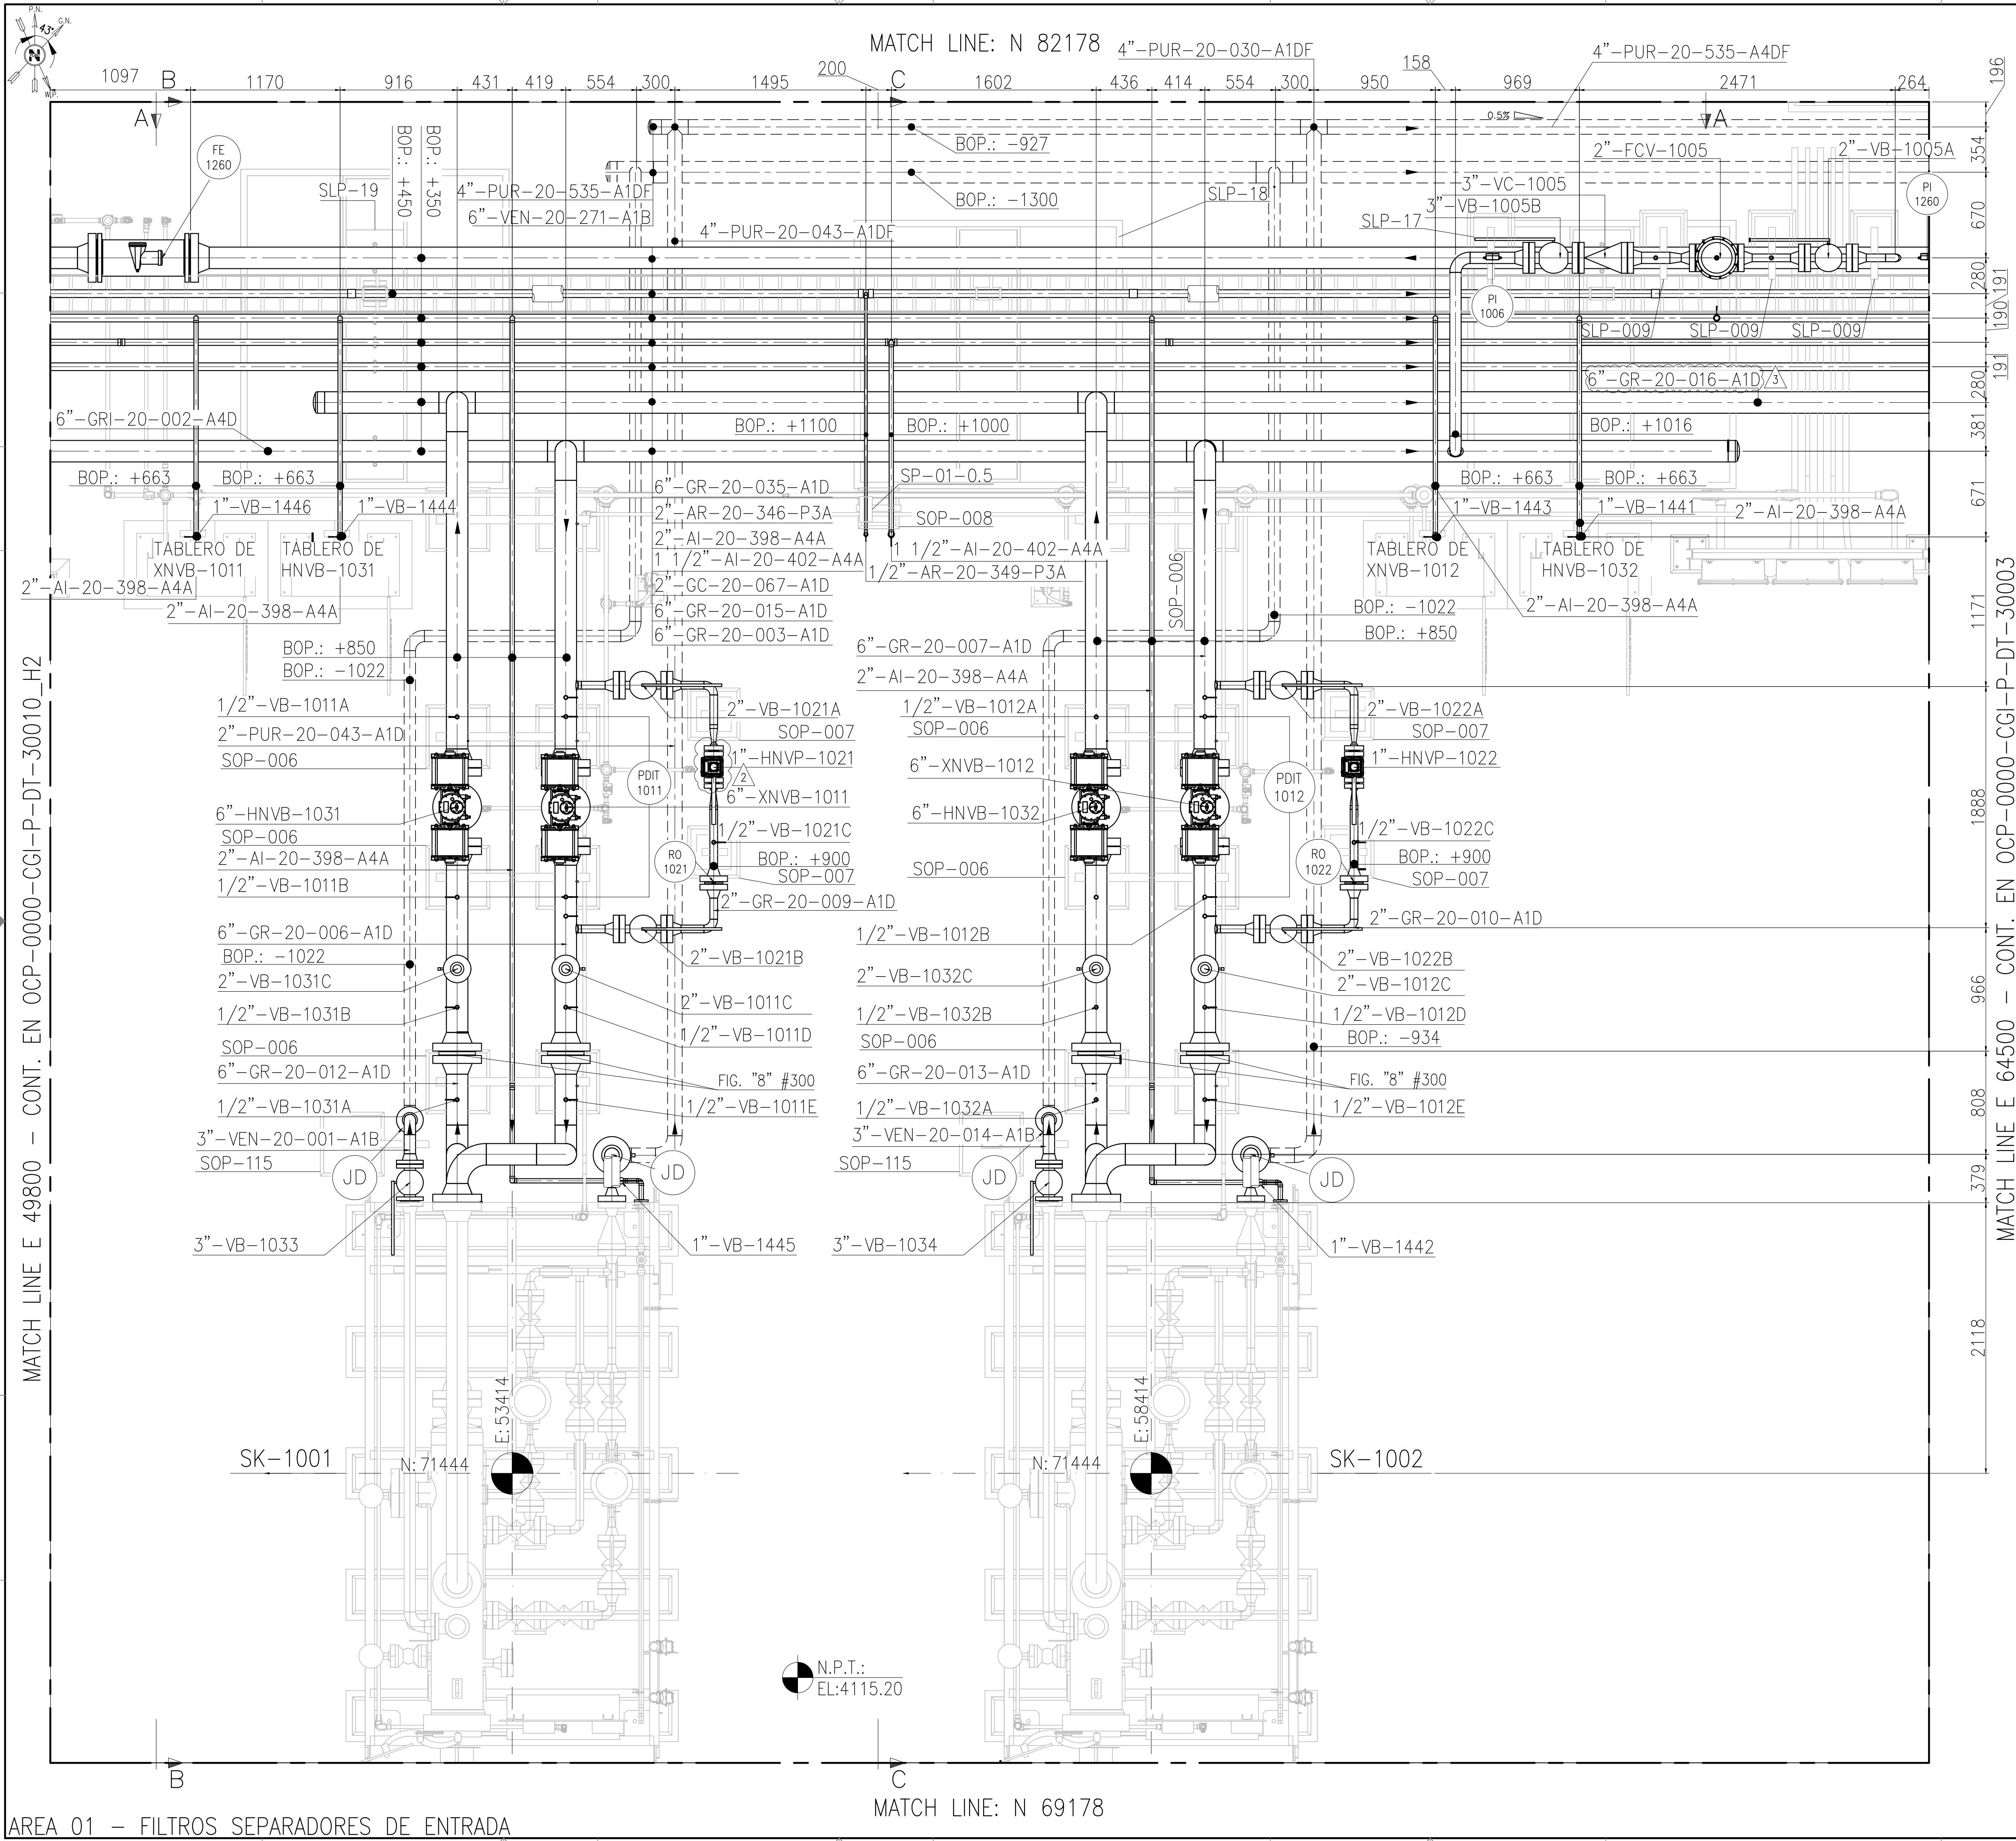

- ### NOTES
- 1) TODAS LAS DIMENSIONES EXPRESADAS EN MILIMETROS, SALVO INDICACIÓN CONTRARIA Y DEBERÁN SER VERIFICADAS EN OBRA.
 - 2) LAS ELEVACIONES SE EXPRESAN EN METROS. EL 0.00 ; 0.00 DE PLANTA CORRESPONDE A LAS COORDENADAS N:7327810.108, E:3434172.433 DEL MARCO REFERENCIAL GEODÉSICO POSGAR 2007. SISTEMA DE PROYECCIÓN DE COORDENADAS GAUSS-KRUGER FAJA 3.
 - 3) EL NIVEL 0.00 CORRESPONDE AL NIVEL 4115.20 M.S.N.M DE LA PLANTA.

RioTinto

A - Aceptado

C - Comentarios menores - Habilita la emisión en Rev. 0

B - Con Comentarios - Modificar y volver a emitir en próxima revisión

R - Rechazado

X - Visto (Solo INFORMATIVO)

FIRMA: A.Vilarrubi

FECHA: 22-12-2025

La calificación solo es a los efectos de la revisión esta no implica la conformidad sobre la corrección del contenido del documento ni tampoco disminuye la responsabilidad que surja del cumplimiento de los documentos contractuales, la que continúa siendo total y absolutamente exclusiva de la contratista / proveedor

Rodrigo Gonzalo Cazaux

Firmado digitalmente por Rodrigo Gonzalo Cazaux
Fecha: 2025.11.05 17:55:04 -03'00'

LOCP-ID-MEC-PL-027	PLANO DE CONJUNTO DE CAÑERÍAS SK-1001 / SK-1002
OCF-0000-CGI-C-DT-30006	FUNDACIONES - SLEEPERS PARA SOPORTES DE CAÑERÍAS
OCF-0000-CGI-C-DR-30030	PLANO - DRENAJES - IMPLANTACIÓN DE CÁMARAS
OCF-0000-CGI-R-DP-30002	P&ID-SISTEMA DE FILTROS SEPARADORES DE ENTRADA
OCF-0000-CGI-R-LL-30001	LISTADO - LINEAS
OCF-0000-CGI-P-KP-30001	KEY PLAN - LAYOUT DE CAÑERÍAS
OCF-0000-CGI-P-LY-30001	LAYOUT GENERAL
REFERENCE DRAWING N°	REFERENCE DRAWING TITLE

LEGEND

- CAÑERÍAS ENTERRADAS
- CAÑERÍAS AEREAS
- CAÑERÍAS AISLADAS
- BOP.: BOTTOM OF PIPES
- EL.: ELEVACIÓN
- N.P.T.: NIVEL DE PROYECTO TERMINADO
- JD.: JUNTA DIELECTRICA

remsa
ENERGÍA Y MINERÍA SALTERRA

GERENCIA TÉCNICA

LUGAR: PROVINCIA DE SALTA- DPTO LOS ANDES

OBRA: PLANTA COMPRESORA OLACAPATO

ESCALA INDICADA 07/11/25

DIBUJO A.N.

REVISO S.J.I.

Aprobado Insp. de REMSA

Observaciones:

3	PARA CONSTRUCCION	07/11/2025	A.N.	S.J.I.	S.S.
2	PARA CONSTRUCCION	16/10/2025	F.O.	S.J.I.	S.S.
1	PARA CONSTRUCCION	22/08/2025	A.N.	J.S.	S.S.
0	PARA CONSTRUCCION	10/07/2025	E.P.	J.S.	S.S.
A	PARA INFORMACION	13/06/2025	E.P.	J.S.	S.S.

REV	DESCRIPTION	DATE	DRAW	REVIEW	APPROVE
CUSTOMER:	AREA: -				
	SUB-AREA: -				
	SCALE: 1:25	EDC DWG. N°: 1079-P-PL-0000-0001			
	SHEET: 1 - 3	RIO TINTO DWG. N°: OCF-0000-CGI-P-DT-30001			
	REPLACE: -				

RioTinto

GECO
CONTRATISTA

INVILAC
INGENIERIA

SITE/PROJECT: OCF/PLANTA COMPRESORA OLACAPATO

TITLE: PLANO - AREA 01 FILTROS SEPARADORES DE ENTRADA


DWG N°: OCF-0000-CGI-P-DT-30001

REV. 3

This document has been generated for RIO TINTO in the PLANTA COMPRESORA OLACAPATO PROJECT in OLACAPATO, SALTA and must not be used, reproduced, copied or distributed for any other project without written permission from and or compensation due to RIO TINTO.


MATCH LINE E 64500 – CONT. EN OCP-0000-CGI-P-DT-30003

MATCH LINE E 49800 – CONT. EN OCP-0000-CGI-P-DT-30010_H2

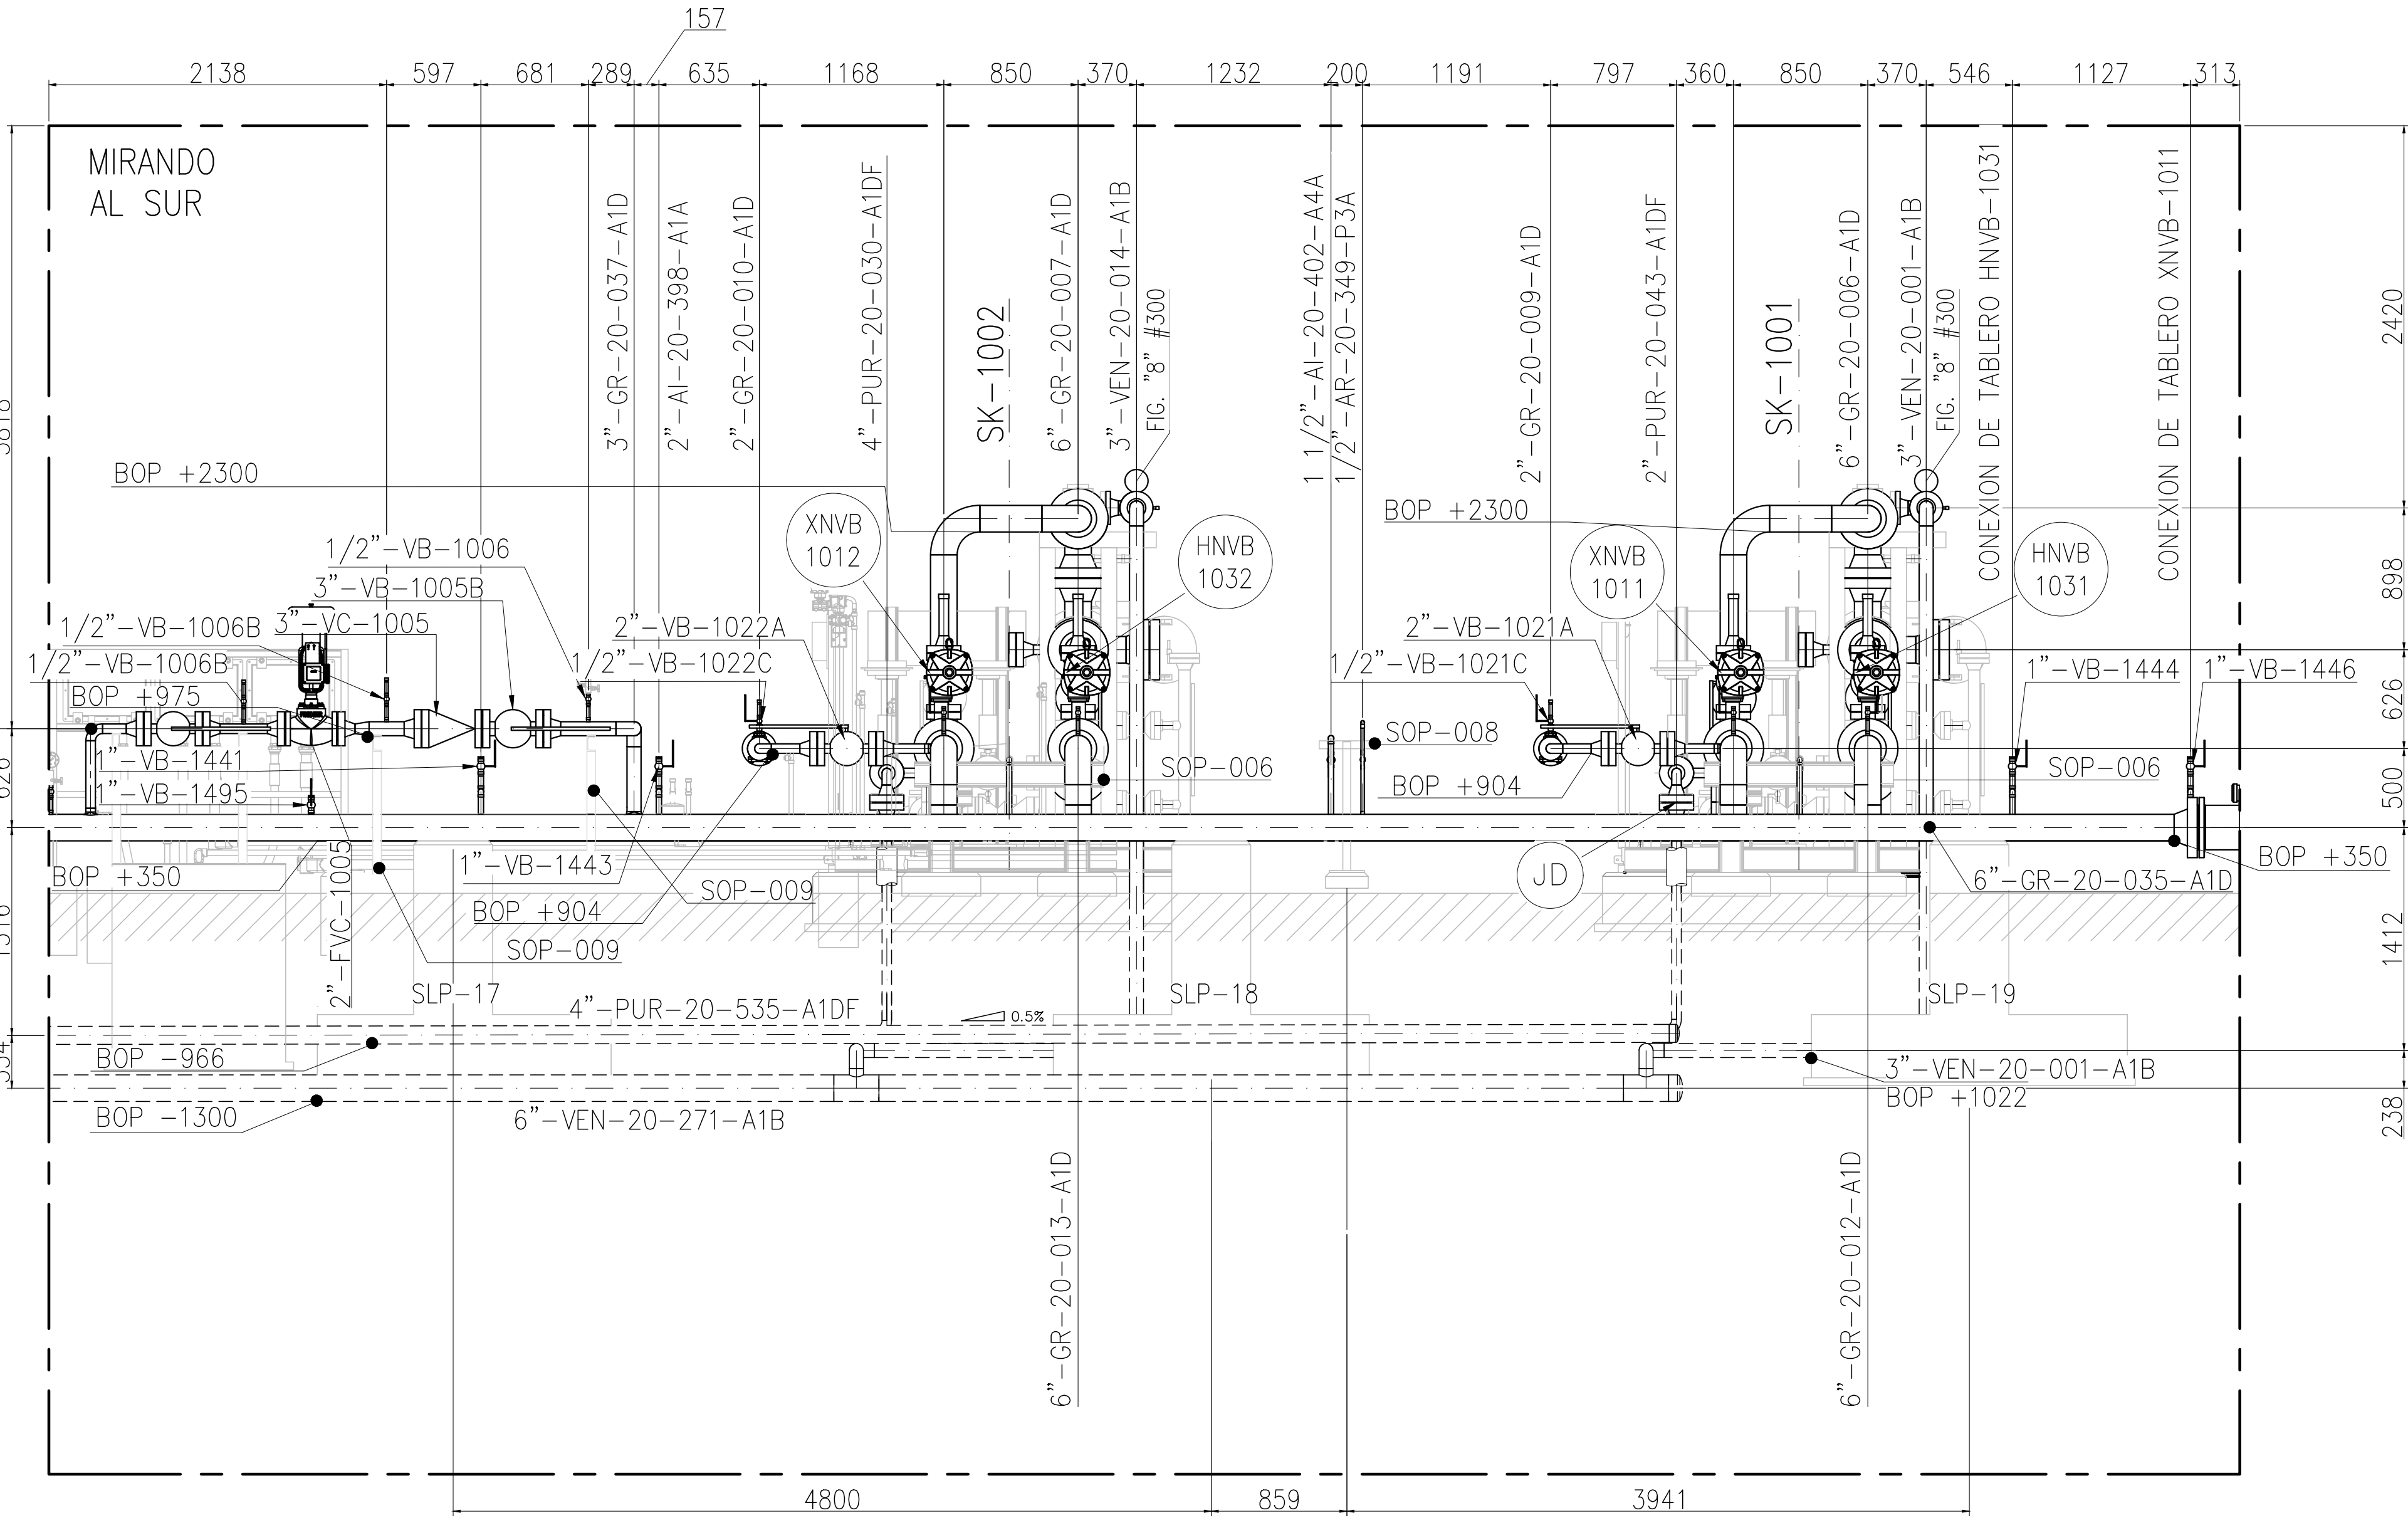

CORTE A-A
ESC. 1:30

AREA 01 – FILTROS SEPARADORES DE ENTRADA

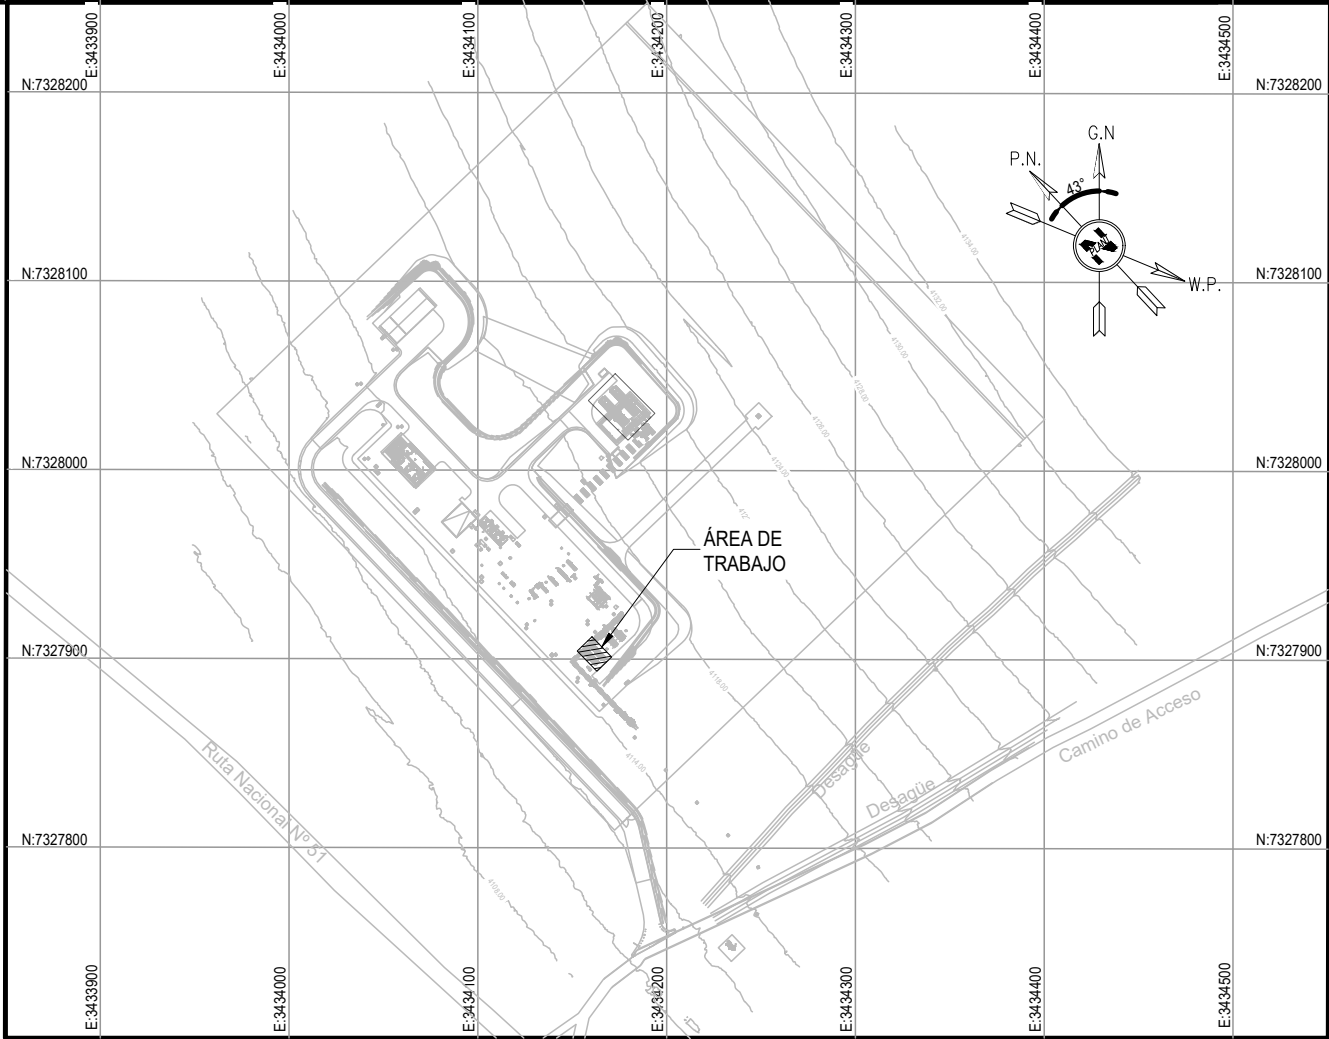

KEY PLAN

NOTES

- 1) TODAS LAS DIMENSIONES EXPRESADAS EN MILIMETROS, SALVO INDICACION CONTRARIA Y DEBERAN SER VERIFICADAS EN OBRA.
- 2) LAS ELEVACIONES SE EXPRESAN EN METROS. EL 0.00 ; 0.00 DE PLANTA CORRESPONDE A LAS COORDENADAS N:7327810.108, E:3434172.433 DEL MARCO REFERENCIAL GEODÉSICO POSGAR 2007. SISTEMA DE PROYECCIÓN DE COORDENADAS GAUSS-KRUGER FAJA 3.
- 3) EL NIVEL 0.00 CORRESPONDE AL NIVEL 4115.20 M.S.N.M DE LA PLANTA.


LOCP-ID-MEC-PL-027	PLANO DE CONJUNTO DE CAÑERÍAS SK-1001 / SK-1002
OCF-0000-CGI-C-DT-30006	FUNDACIONES – SLEEPERS PARA SOPORTES DE CAÑERÍAS
OCF-0000-CGI-C-DR-30030	PLANO – DRENAJES – IMPLANTACIÓN DE CÁMARAS
OCF-0000-CGI-R-DP-30002	P&ID-SISTEMA DE FILTROS SEPARADORES DE ENTRADA
OCF-0000-CGI-R-LL-30001	LISTADO – LINEAS
OCF-0000-CGI-P-KP-30001	KEY PLAN – LAYOUT DE CAÑERÍAS
OCF-0000-CGI-P-LY-30001	LAYOUT GENERAL
REFERENCE DRAWING N°	REFERENCE DRAWING TITLE

LEGEND


- CAÑERÍAS ENTERRADAS
- CAÑERÍAS AEREAS
- CAÑERÍAS AISLADAS
- BOP.: BOTTOM OF PIPES
- EL.: ELEVACIÓN
- N.P.T.: NIVEL DE PROYECTO TERMINADO
- JD.: JUNTA DIELECTRICA

 remsa ENERGÍA Y MINERÍA SALTEÑA				GERENCIA TÉCNICA			
LUGAR: PROVINCIA DE SALTA- DPTO LOS ANDES				PLANO PARA APROBACIÓN DE REMSA Y NATURGY.			
OBRA: PLANTA COMPRESORA OLACAPATO							
ESCALA INDICADA	FECHA 07/11/25	DIBUJO A.N.	REVISO S.J.I.	Observaciones:			
Aprobado Insp. de REMSA							
3	PARA CONSTRUCCION			07/11/2025	A.N.	S.J.I.	S.S.
2	PARA CONSTRUCCIÓN			16/10/2025	F.O.	J.S.	S.S.
1	PARA CONSTRUCCIÓN			22/08/2025	A.N.	J.S.	S.S.
0	PARA CONSTRUCCIÓN			10/07/2025	E.P.	J.S.	S.S.
A	PARA INFORMACIÓN			13/06/2025	E.P.	J.S.	S.S.
REV	DESCRIPTION			DATE	DRAW	REVIEW	APPROVE
CUSTOMER:				SITE/PROJECT: OCP/PLANTA COMPRESORA OLACAPATO			
				TITLE:			
				PLANO – AREA 01			
				FILTROS SEPARADORES DE ENTRADA			
				DWG N° OCG-0000-CGI-P-DT-30001			
AREA: —		 CENTROS INVLAC		REV. 3			
SUB-AREA: —							
SCALE: 1:30							
SHEET: 2 - 3							
		EDC DWG. N°: 1079-P-PL-0000-0001					
		RIO TINTO DWG. N°: OCP-0000-CGI-P-DT-30001					
		REPLACE: —					

This document has been generated for RIO TINTO in the PLANTA COMPRESORA OLACAPATO PROJECT in OLACAPATO, SALTA and must not be used, reproduced, copied or distributed for any other project without written permission from and or compensation due to RIO TINTO.

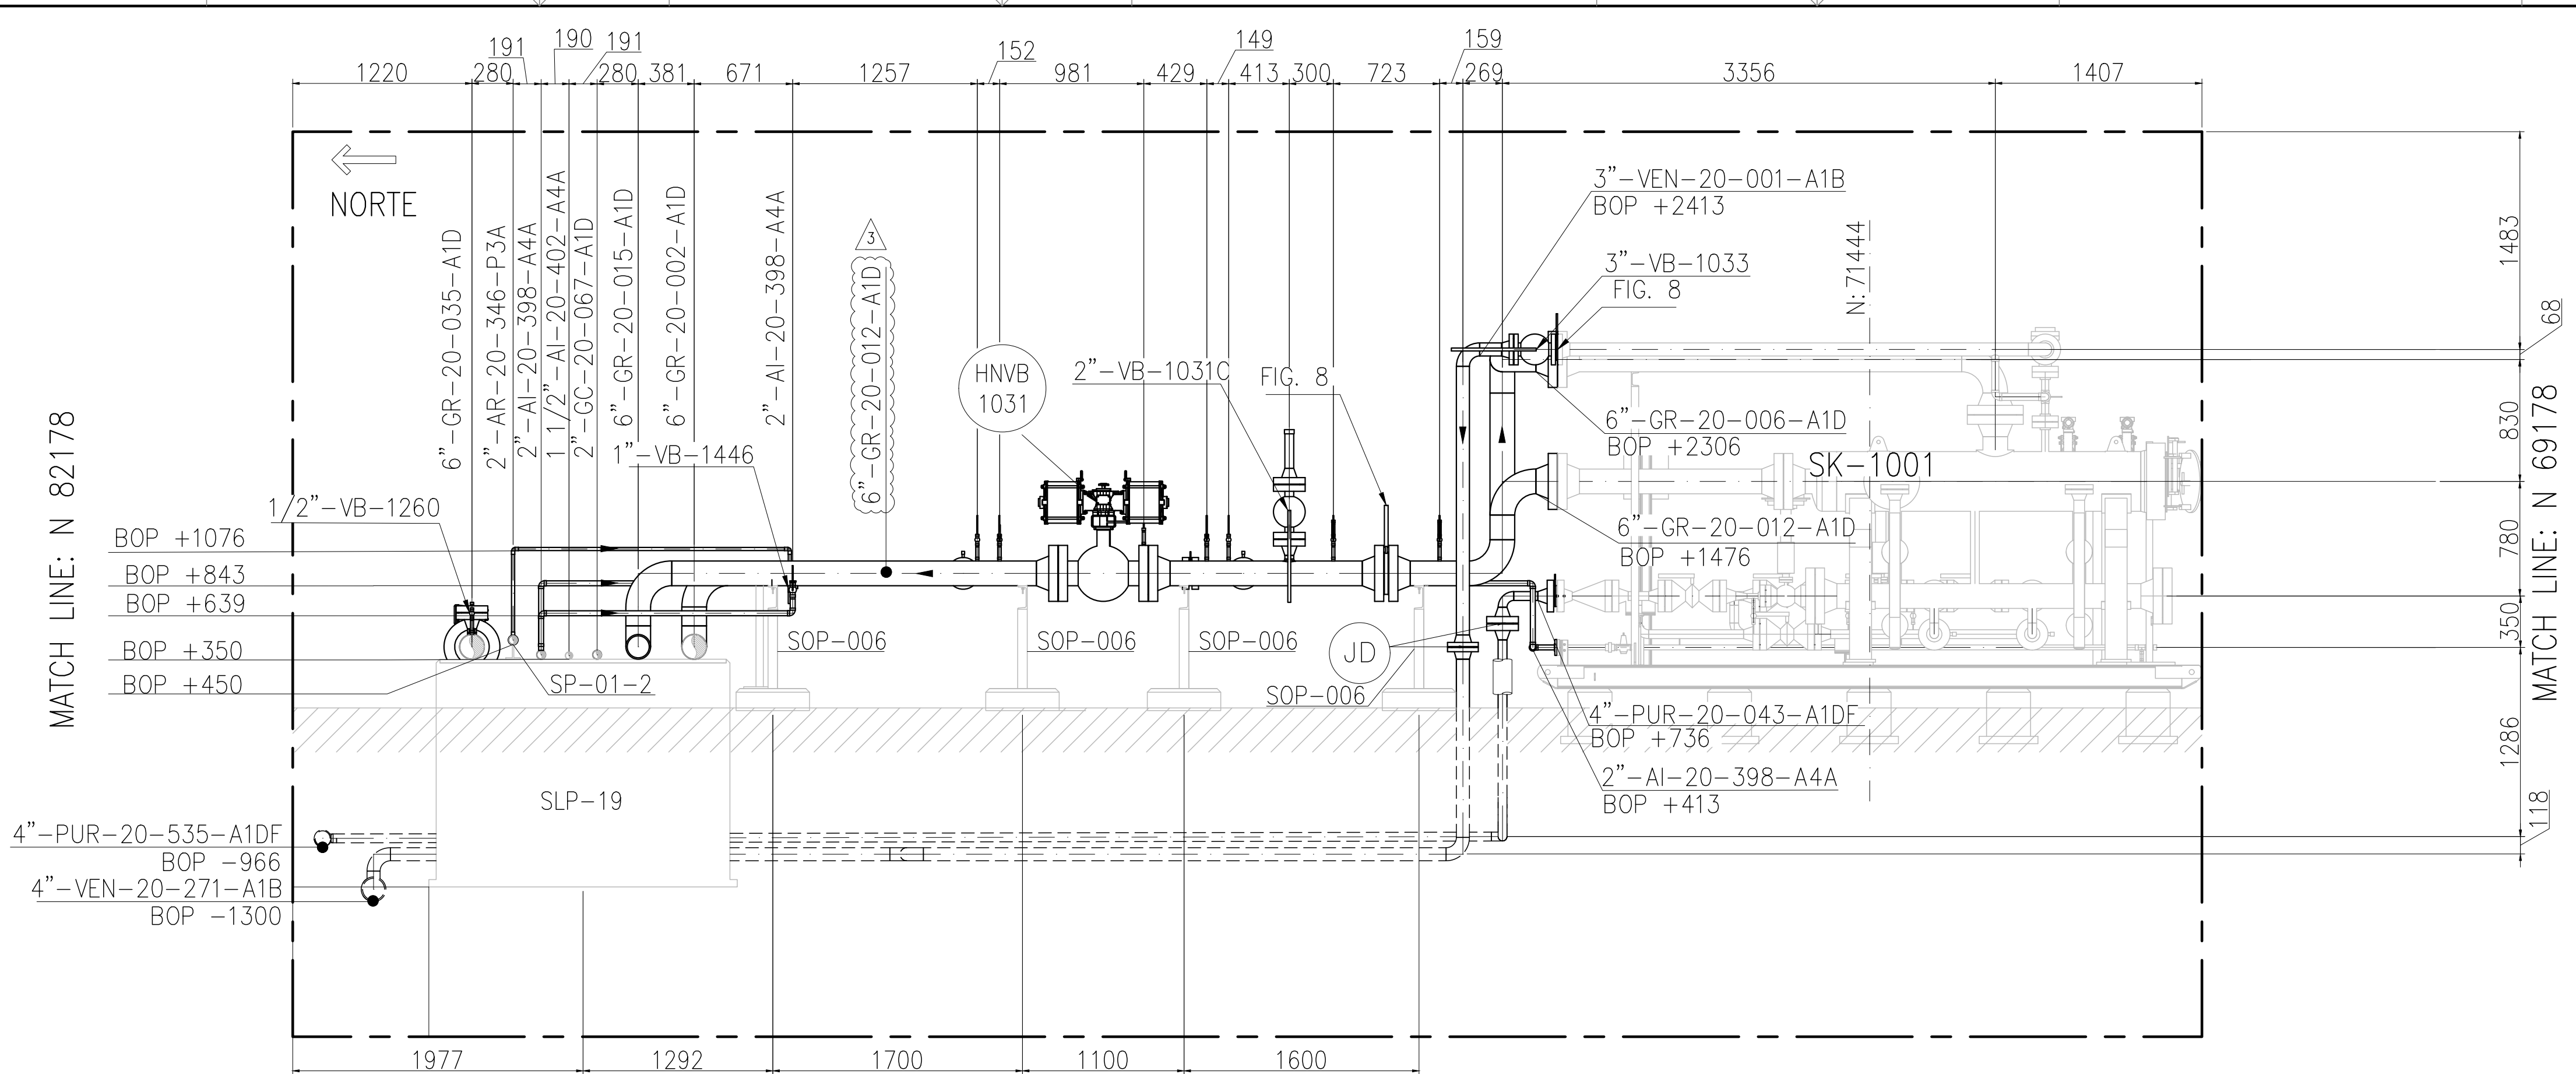


CORTE B-B
ESC. 1:30

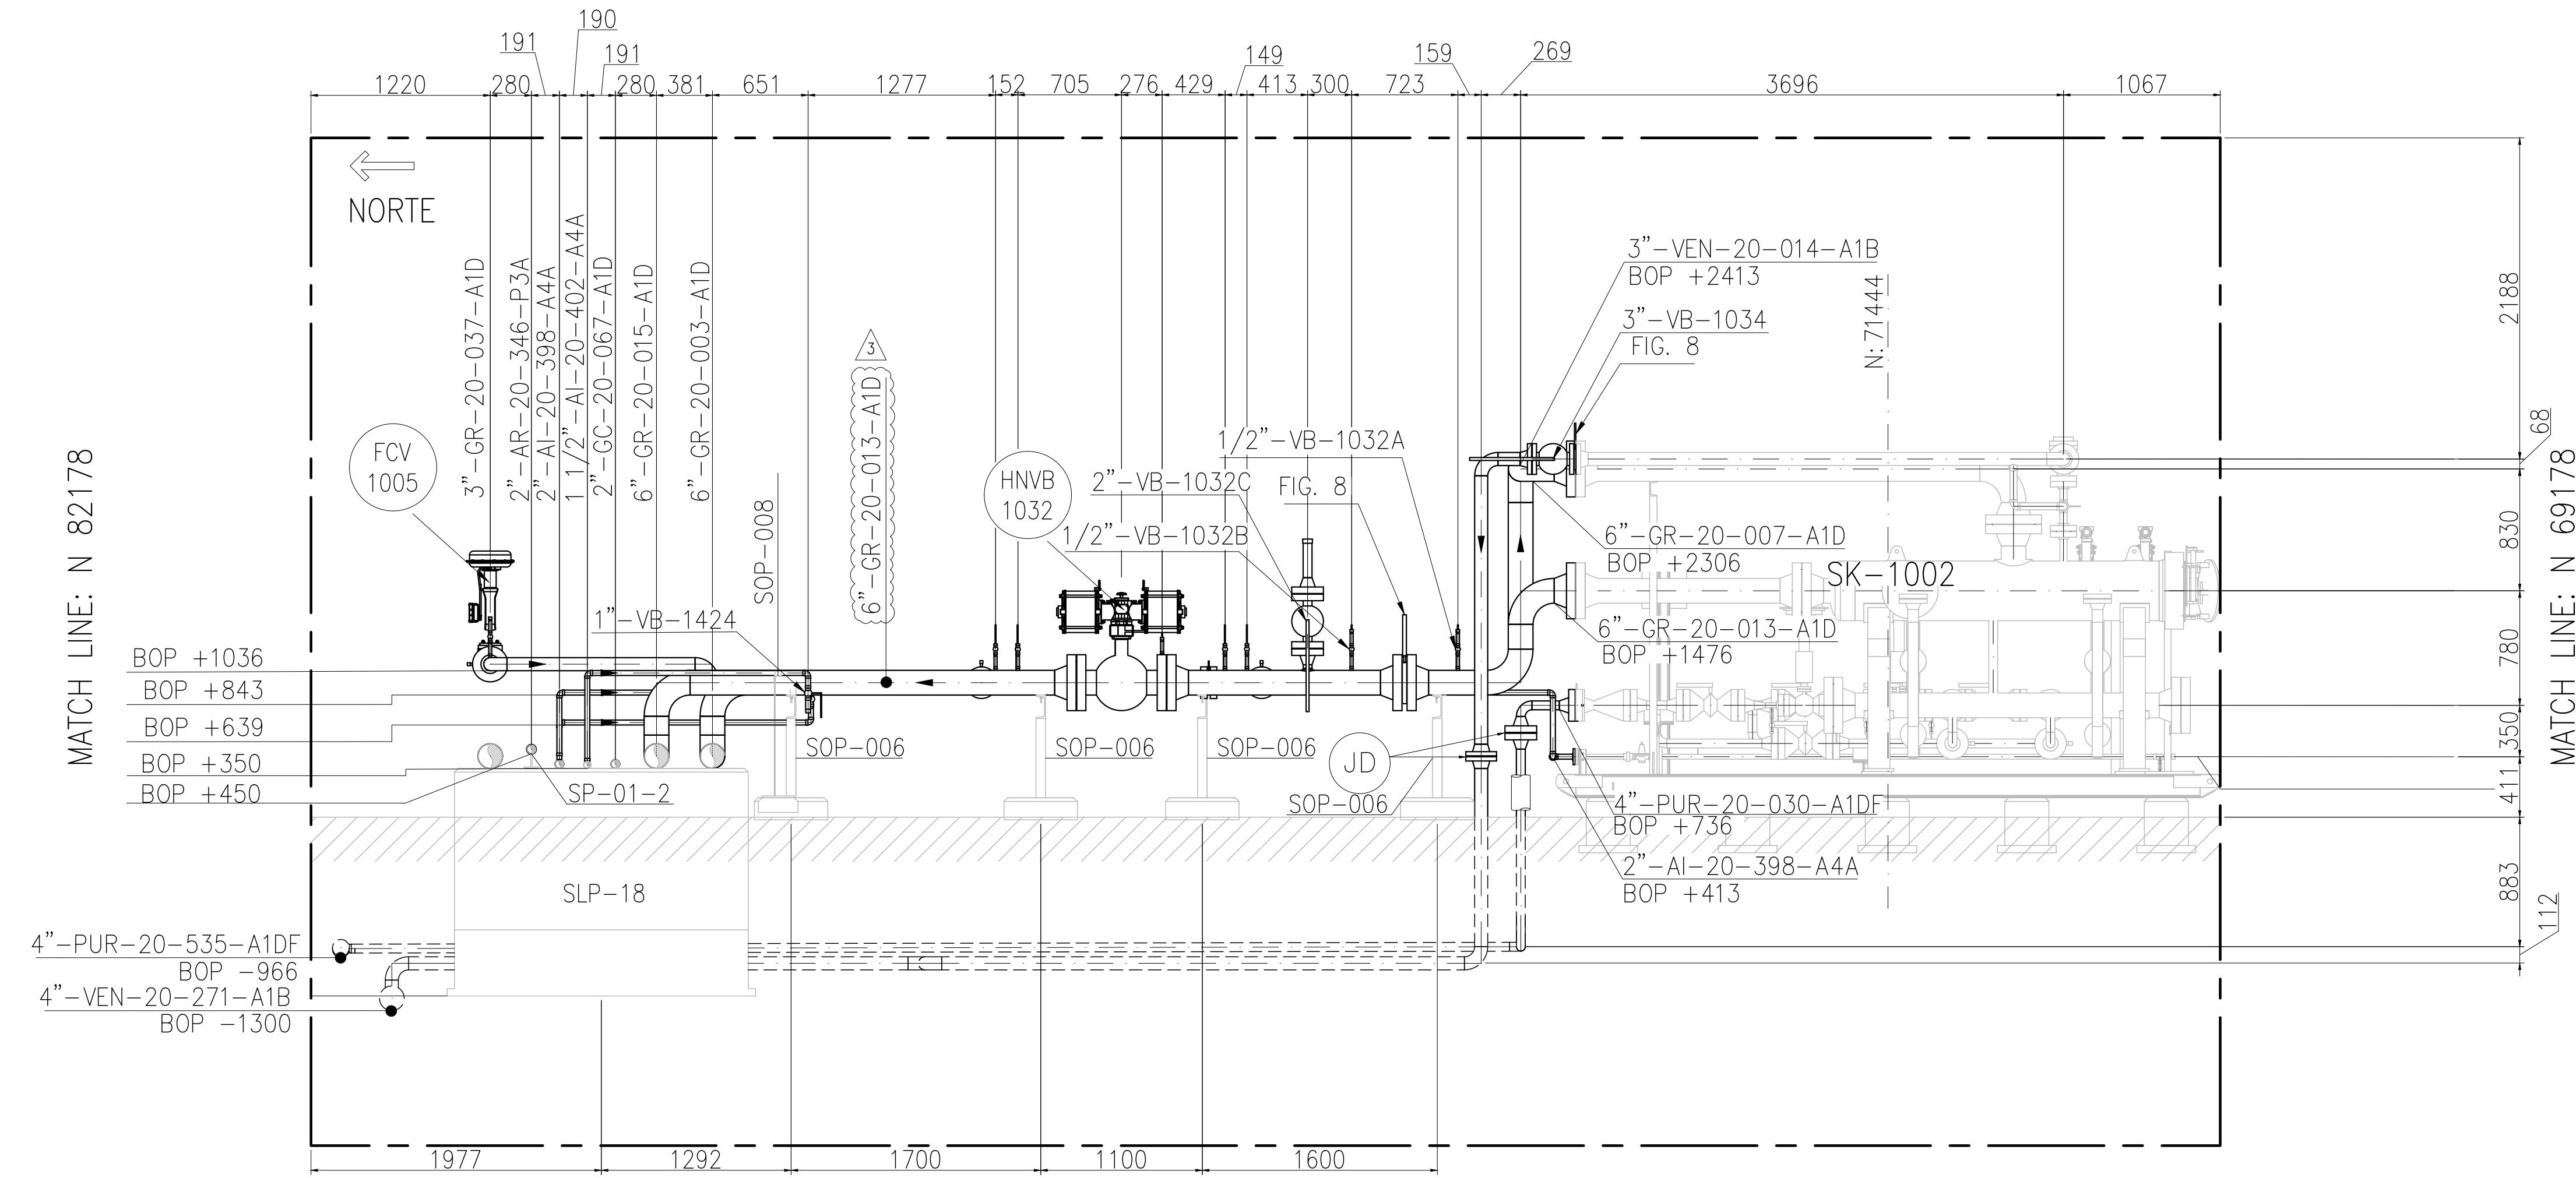

CORTE C-C
ESC. 1:30

AREA 01 - FILTROS SEPARADORES DE ENTRADA

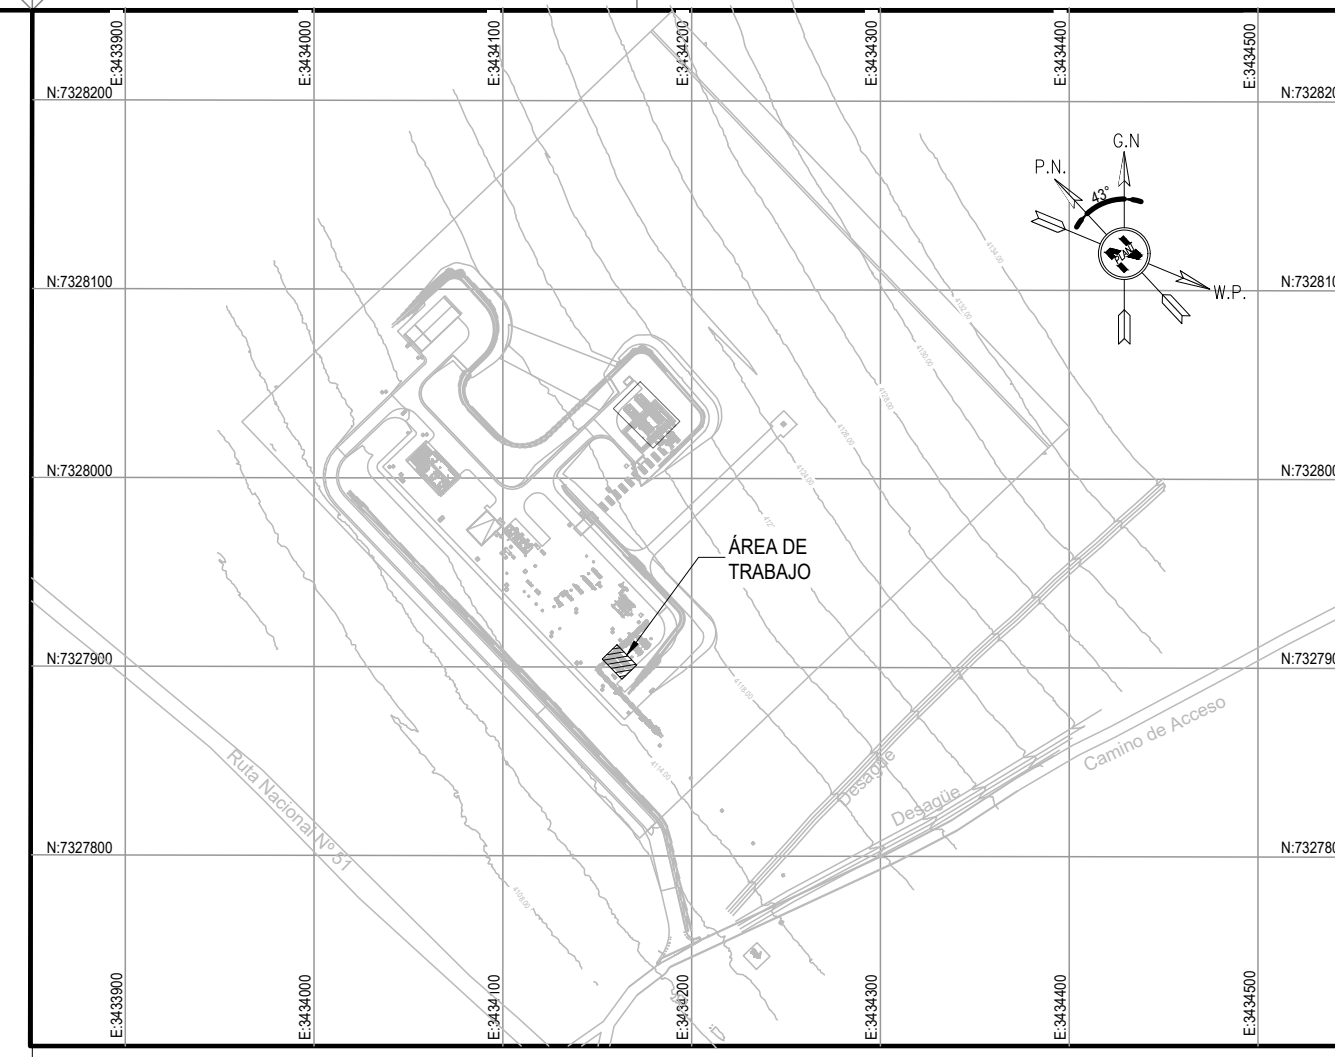

KEY PLAN

- NOTES
- 1) TODAS LAS DIMENSIONES EXPRESADAS EN MILIMETROS, SALVO INDICACIÓN CONTRARIA Y DEBERÁN SER VERIFICADAS EN OBRA.
 - 2) LAS ELEVACIONES SE EXPRESAN EN METROS. EL 0.00 ; 0.00 DE PLANTA CORRESPONDE A LAS COORDENADAS N:7327810.108, E:3434172.433 DEL MARCO REFERENCIAL GEODÉSICO POSGAR 2007. SISTEMA DE PROYECCIÓN DE COORDENADAS GAUSS-KRUGER FAJA 3.
 - 3) EL NIVEL 0.00 CORRESPONDE AL NIVEL 4115.20 M.S.N.M DE LA PLANTA.

LOCP-ID-MEC-PL-027	PLANO DE CONJUNTO DE CAÑERÍAS SK-1001 / SK-1002
OGP-0000-CGI-C-DT-30006	FUNDACIONES - SLEEPERS PARA SOPORTES DE CAÑERÍAS
OGP-0000-CGI-C-DR-30030	PLANO - DRENAJES - IMPLANTACIÓN DE CÁMARAS
OGP-0000-CGI-R-DP-30002	P&ID-SISTEMA DE FILTROS SEPARADORES DE ENTRADA
OGP-0000-CGI-R-LL-30001	LISTADO - LINEAS
OGP-0000-CGI-P-KP-30001	KEY PLAN - LAYOUT DE CAÑERÍAS
OGP-0000-CGI-P-LY-30001	LAYOUT GENERAL
REFERENCE DRAWING N°	REFERENCE DRAWING TITLE

LEGEND

- CAÑERÍAS ENTERRADAS
- CAÑERÍAS AEREAS
- CAÑERÍAS AISLADAS
- BOP.: BOTTOM OF PIPES
- EL.: ELEVACIÓN
- N.P.T.: NIVEL DE PROYECTO TERMINADO
- JD.: JUNTA DIELECTRICA



GERENCIA TÉCNICA

LUGAR: PROVINCIA DE SALTA- DPTO LOS ANDES

PLANO PARA APROBACIÓN DE REMSA Y NATURGY.

OBRA: PLANTA COMPRESORA OLACAPATO

ESCALA INDICADA 07/11/25
FECHA A.N.
DIBUJO S.J.I.
REVISO S.J.I.
Aprobado Insp. de REMSA

Observaciones:

3	PARA CONSTRUCCION	07/11/2025	A.N.	S.J.I.	S.S.
2	PARA CONSTRUCCIÓN	16/10/2025	F.O.	J.S.	S.S.
1	PARA CONSTRUCCIÓN	22/08/2025	A.N.	J.S.	S.S.
0	PARA CONSTRUCCIÓN	10/07/2025	E.P.	J.S.	S.S.
A	PARA INFORMACIÓN	13/06/2025	E.P.	J.S.	S.S.

REV	DESCRIPTION	DATE	DRAW	REVIEW	APPROVE
CUSTOMER:			SITE/PROJECT: OCP/PLANTA COMPRESORA OLACAPATO		
SUB-AREA:			TITLE:		
SCALE: 1:30			PLANO - AREA 01		
SHEET: 3 - 3			FILTROS SEPARADORES DE ENTRADA		
REPLACE:			DWG N°	OCP-0000-CGI-P-DT-30001	REV. 3