



2

2

- 1



Rodrigo
Gonzalo
Cazaux

PLANO PARA APROBACIÓN DE
REMSA Y NATURGY.PLANO PARA APROBACIÓN DE
REMSA Y NATURGY.


Observaciones:

Observaciones:	
----------------	--


REV	DESCRIPTION	DATE	DRAW	REVIEW	APPROVE
-----	-------------	------	------	--------	---------

This document has been generated for RIO TINTO in the PLANTA COMPRESORA OLACAPATO PROJECT in OLACAPATO, SALTA and must not be used, reproduced, copied or distributed for any other project without written permission from and or compensation due to RIO TINTO.

MATCH LINE E 79200 - CONT. EN OCP-0000-CGI-P-DT-30013

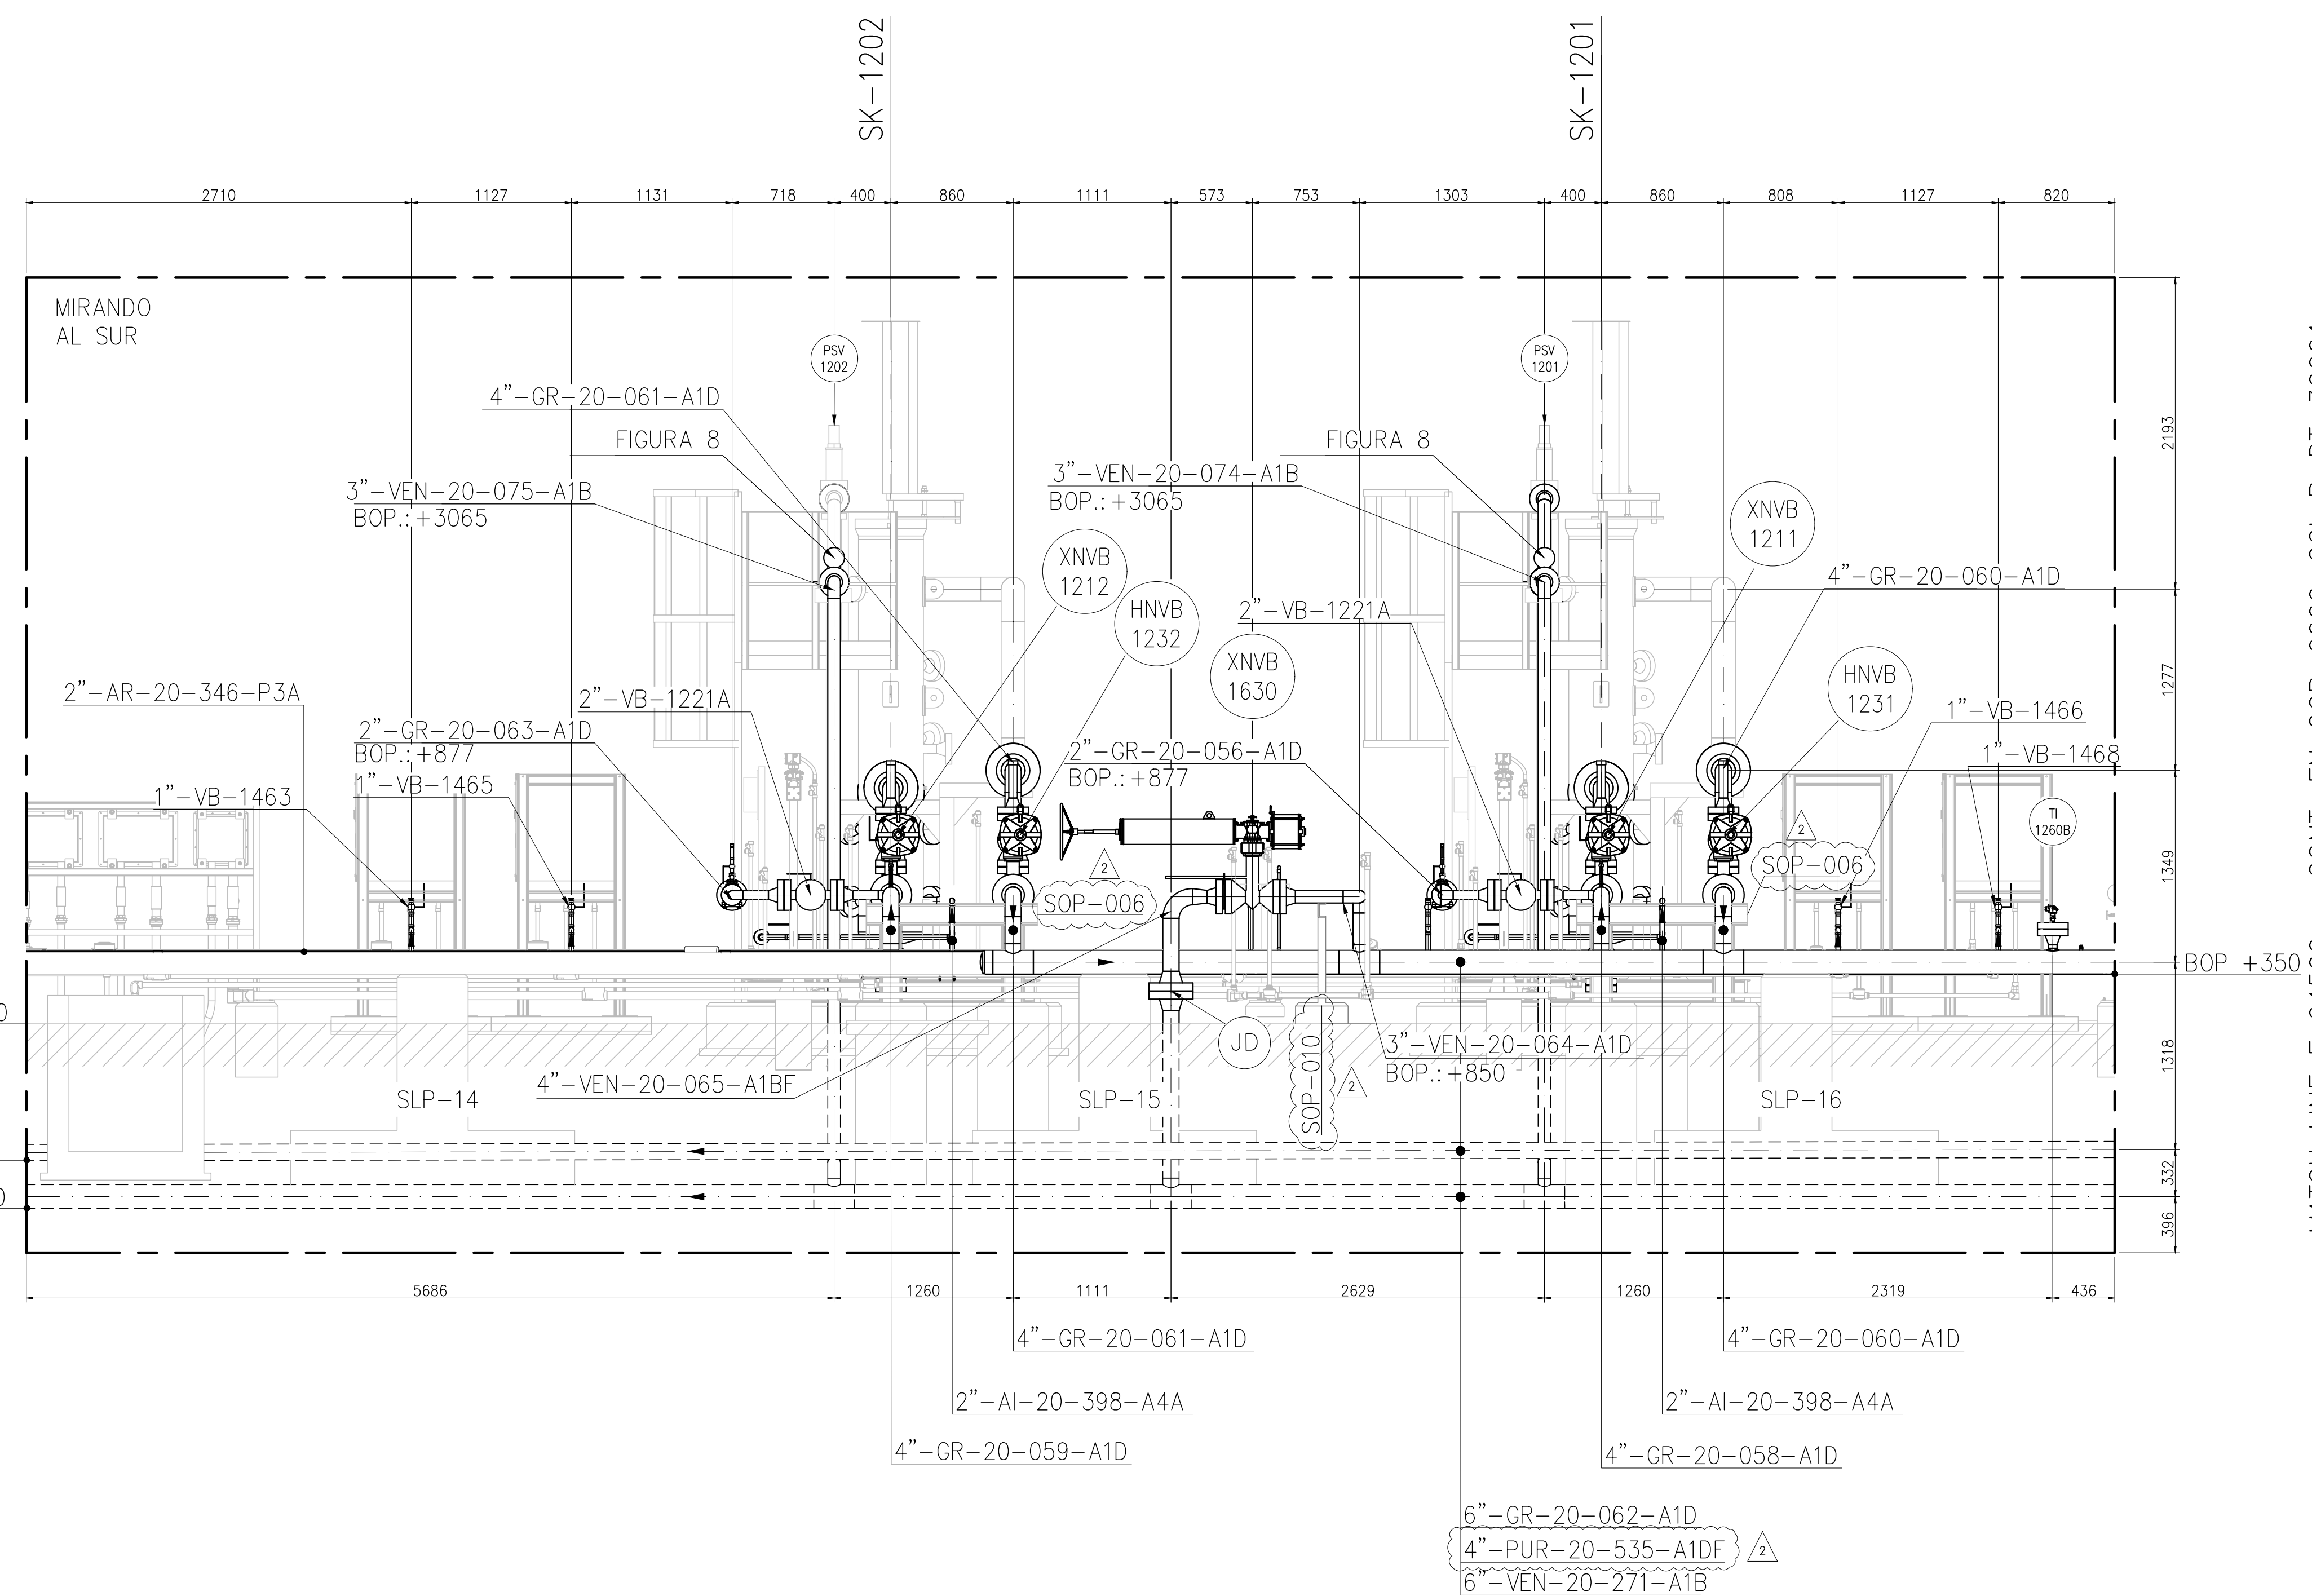

AREA 03 - FILTROS SEPARADORES DE SALIDA

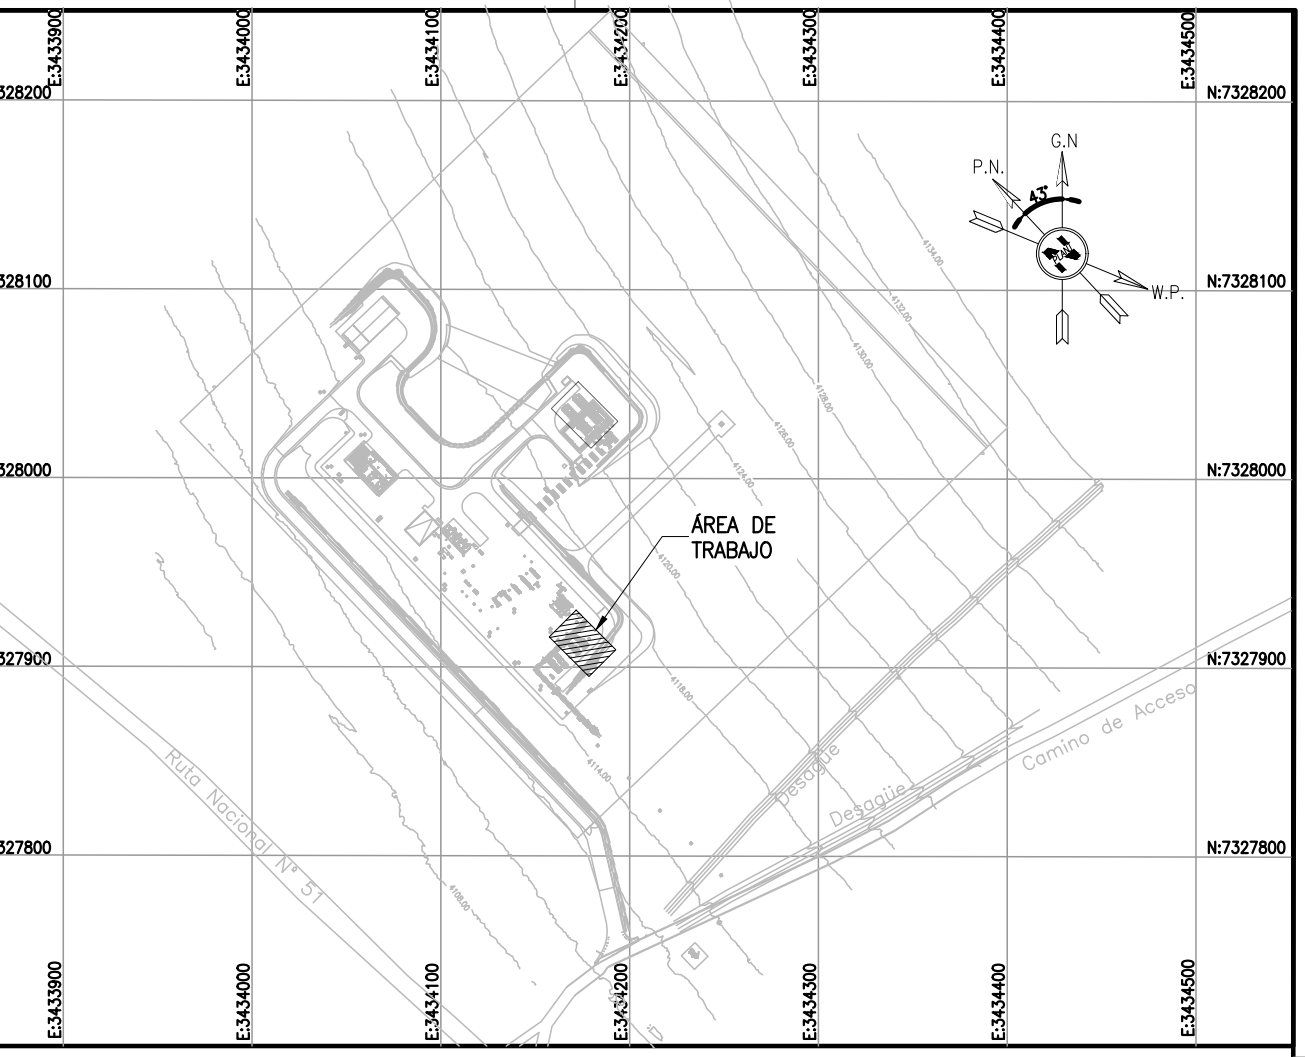

KEY PLAN

- NOTES
- 1) TODAS LAS DIMENSIONES EXPRESADAS EN MILIMETROS, SALVO INDICACION CONTRARIA Y DEBERAN SER VERIFICADAS EN OBRA.
 - 2) LAS ELEVACIONES SE EXPRESAN EN METROS, EL 0.00 ; 0.00 DE PLANTA CORRESPONDE A LAS COORDENADAS N:7327810.108, E:3434172.433 DEL MARCO REFERENCIAL GEODESICO POSGAR 2007, SISTEMA DE PROYECCION DE COORDENADAS GAUSS-KRUGER FAJA 3.
 - 3) EL NIVEL 0.00 CORRESPONDE AL NIVEL 4115.20 M.S.N.M DE LA PLANTA.

LOCP-ID-MEC-PL-032	PLANO DE CONJUNTO CAÑERIAS SK-1201 / SK-1202
OC-P-0000-CGI-P-DT-30013	AREA 13 - INTERCONEXIONES
OC-P-0000-CGI-P-DT-30001	AREA 01 - FILTROS SEPARADORES DE ENTRADA
OC-P-0000-CGI-C-DT-30006	FUNDACIONES - SLEEPERS PARA SOPORTES DE CAÑERIAS
OC-P-0000-CGI-R-DP-30004	P&ID-SISTEMA DE FILTROS SEPARADORES DE SALIDA
OC-P-0000-CGI-R-LL-30001	LISTADO - LINEAS
OC-P-0000-CGI-P-KP-30001	KEY PLAN - LAYOUT DE CAÑERIAS
OC-P-0000-CGI-P-LY-30001	LAYOUT GENERAL
REFERENCE DRAWING N°	REFERENCE DRAWING TITLE



LEGEND	
	CAÑERIAS ENTERRADAS
	CAÑERIAS AEREAS
	CAÑERIAS AISLADAS
BOP.:	BOTTOM OF PIPES
EL.:	ELEVACION
N.P.T.:	NIVEL DE PROYECTO TERMINADO
JD.:	JUNTA DIELECTRICA

		GERENCIA TECNICA	
LUGAR: PROVINCIA DE SALTA- DPTO LOS ANDES		PLANO PARA APROBACION DE REMSA Y NATURGY.	
OBRA: PLANTA COMPRESORA OLACAPATO			
ESCALA INDICADA	FECHA 08/10/25	DIBUJO A.N.	REVISO S.J.I.
Aprobado Insp. de REMSA		Observaciones:	

2	PARA CONSTRUCCION	08/10/2025	A.N.	S.J.I.	S.S.
1	PARA CONSTRUCCION	08/08/2025	A.N.	J.S.	S.S.
0	EMITIDO PARA USO	10/07/2025	E.P.	J.S.	S.S.
A	PARA INFORMACION	10/06/2025	E.P.	J.S.	S.S.

REV	DESCRIPTION	DATE	DRAW	REVIEW	APPROVE
CUSTOMER:		SITE/PROJECT:		TITLE:	
AREA: -		OCP/PLANTA COMPRESORA OLACAPATO		PLANO - AREA 03	
SUB-AREA: -				FILTROS SEPARADORES DE SALIDA	
SCALE: 1:30		EDC DWG. N°: 1079-P-PL-0000-0003			
SHEET: 2 - 3		RIO TINTO DWG. N°: OCP-0000-CGI-P-DT-30003			
		REPLACE: -			
				DWG N°	REV. 2

This document has been generated for RIO TINTO in the PLANTA COMPRESORA OLACAPATO PROJECT in OLACAPATO, SALTA and must not be used, reproduced, copied or distributed for any other project without written permission from and or compensation due to RIO TINTO.

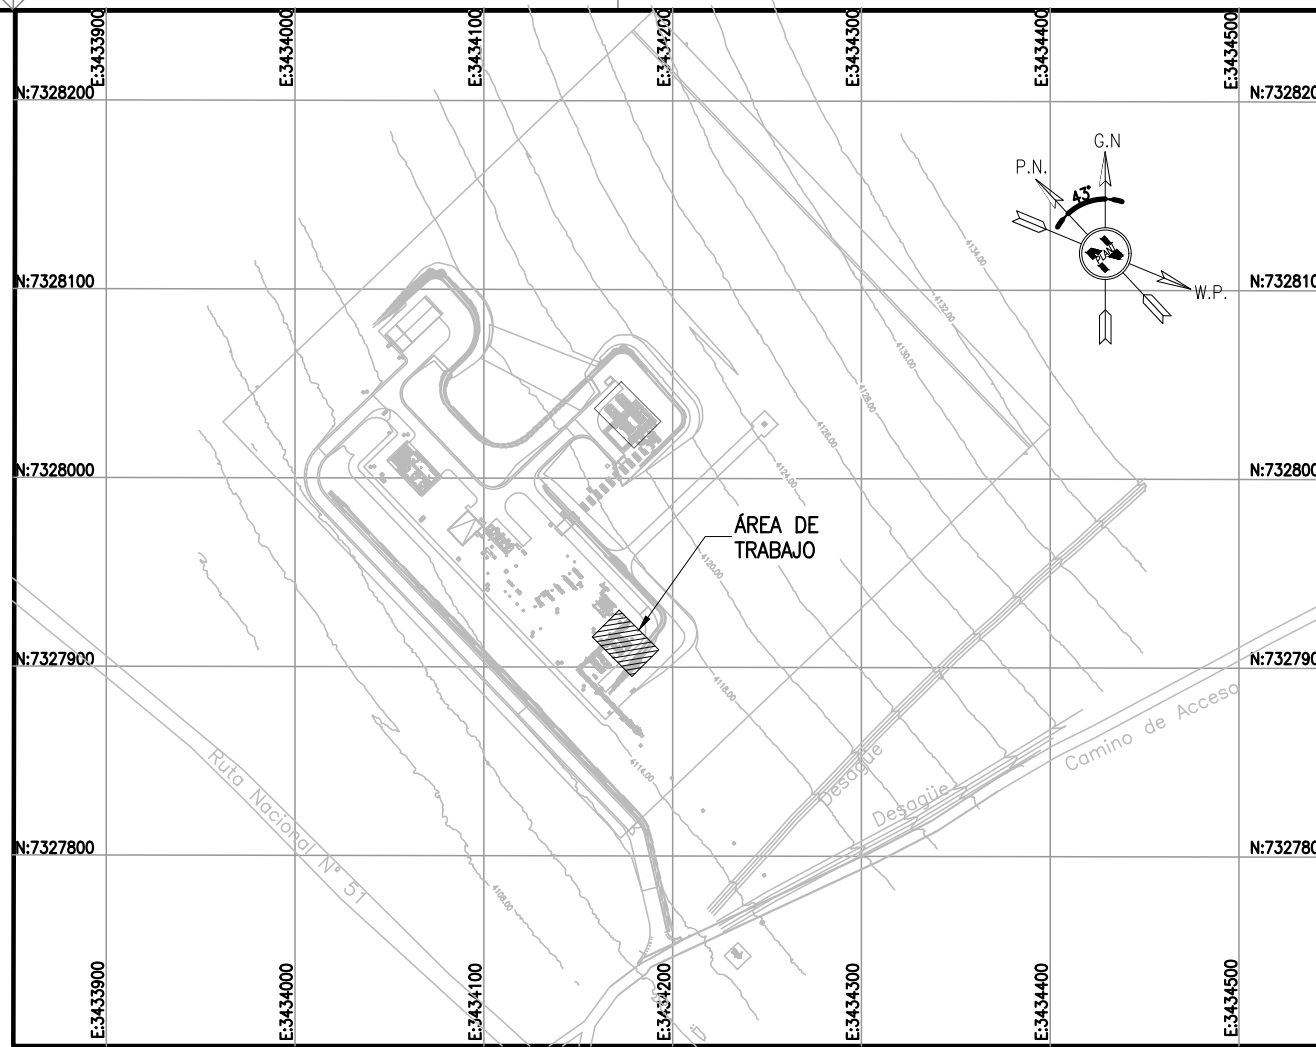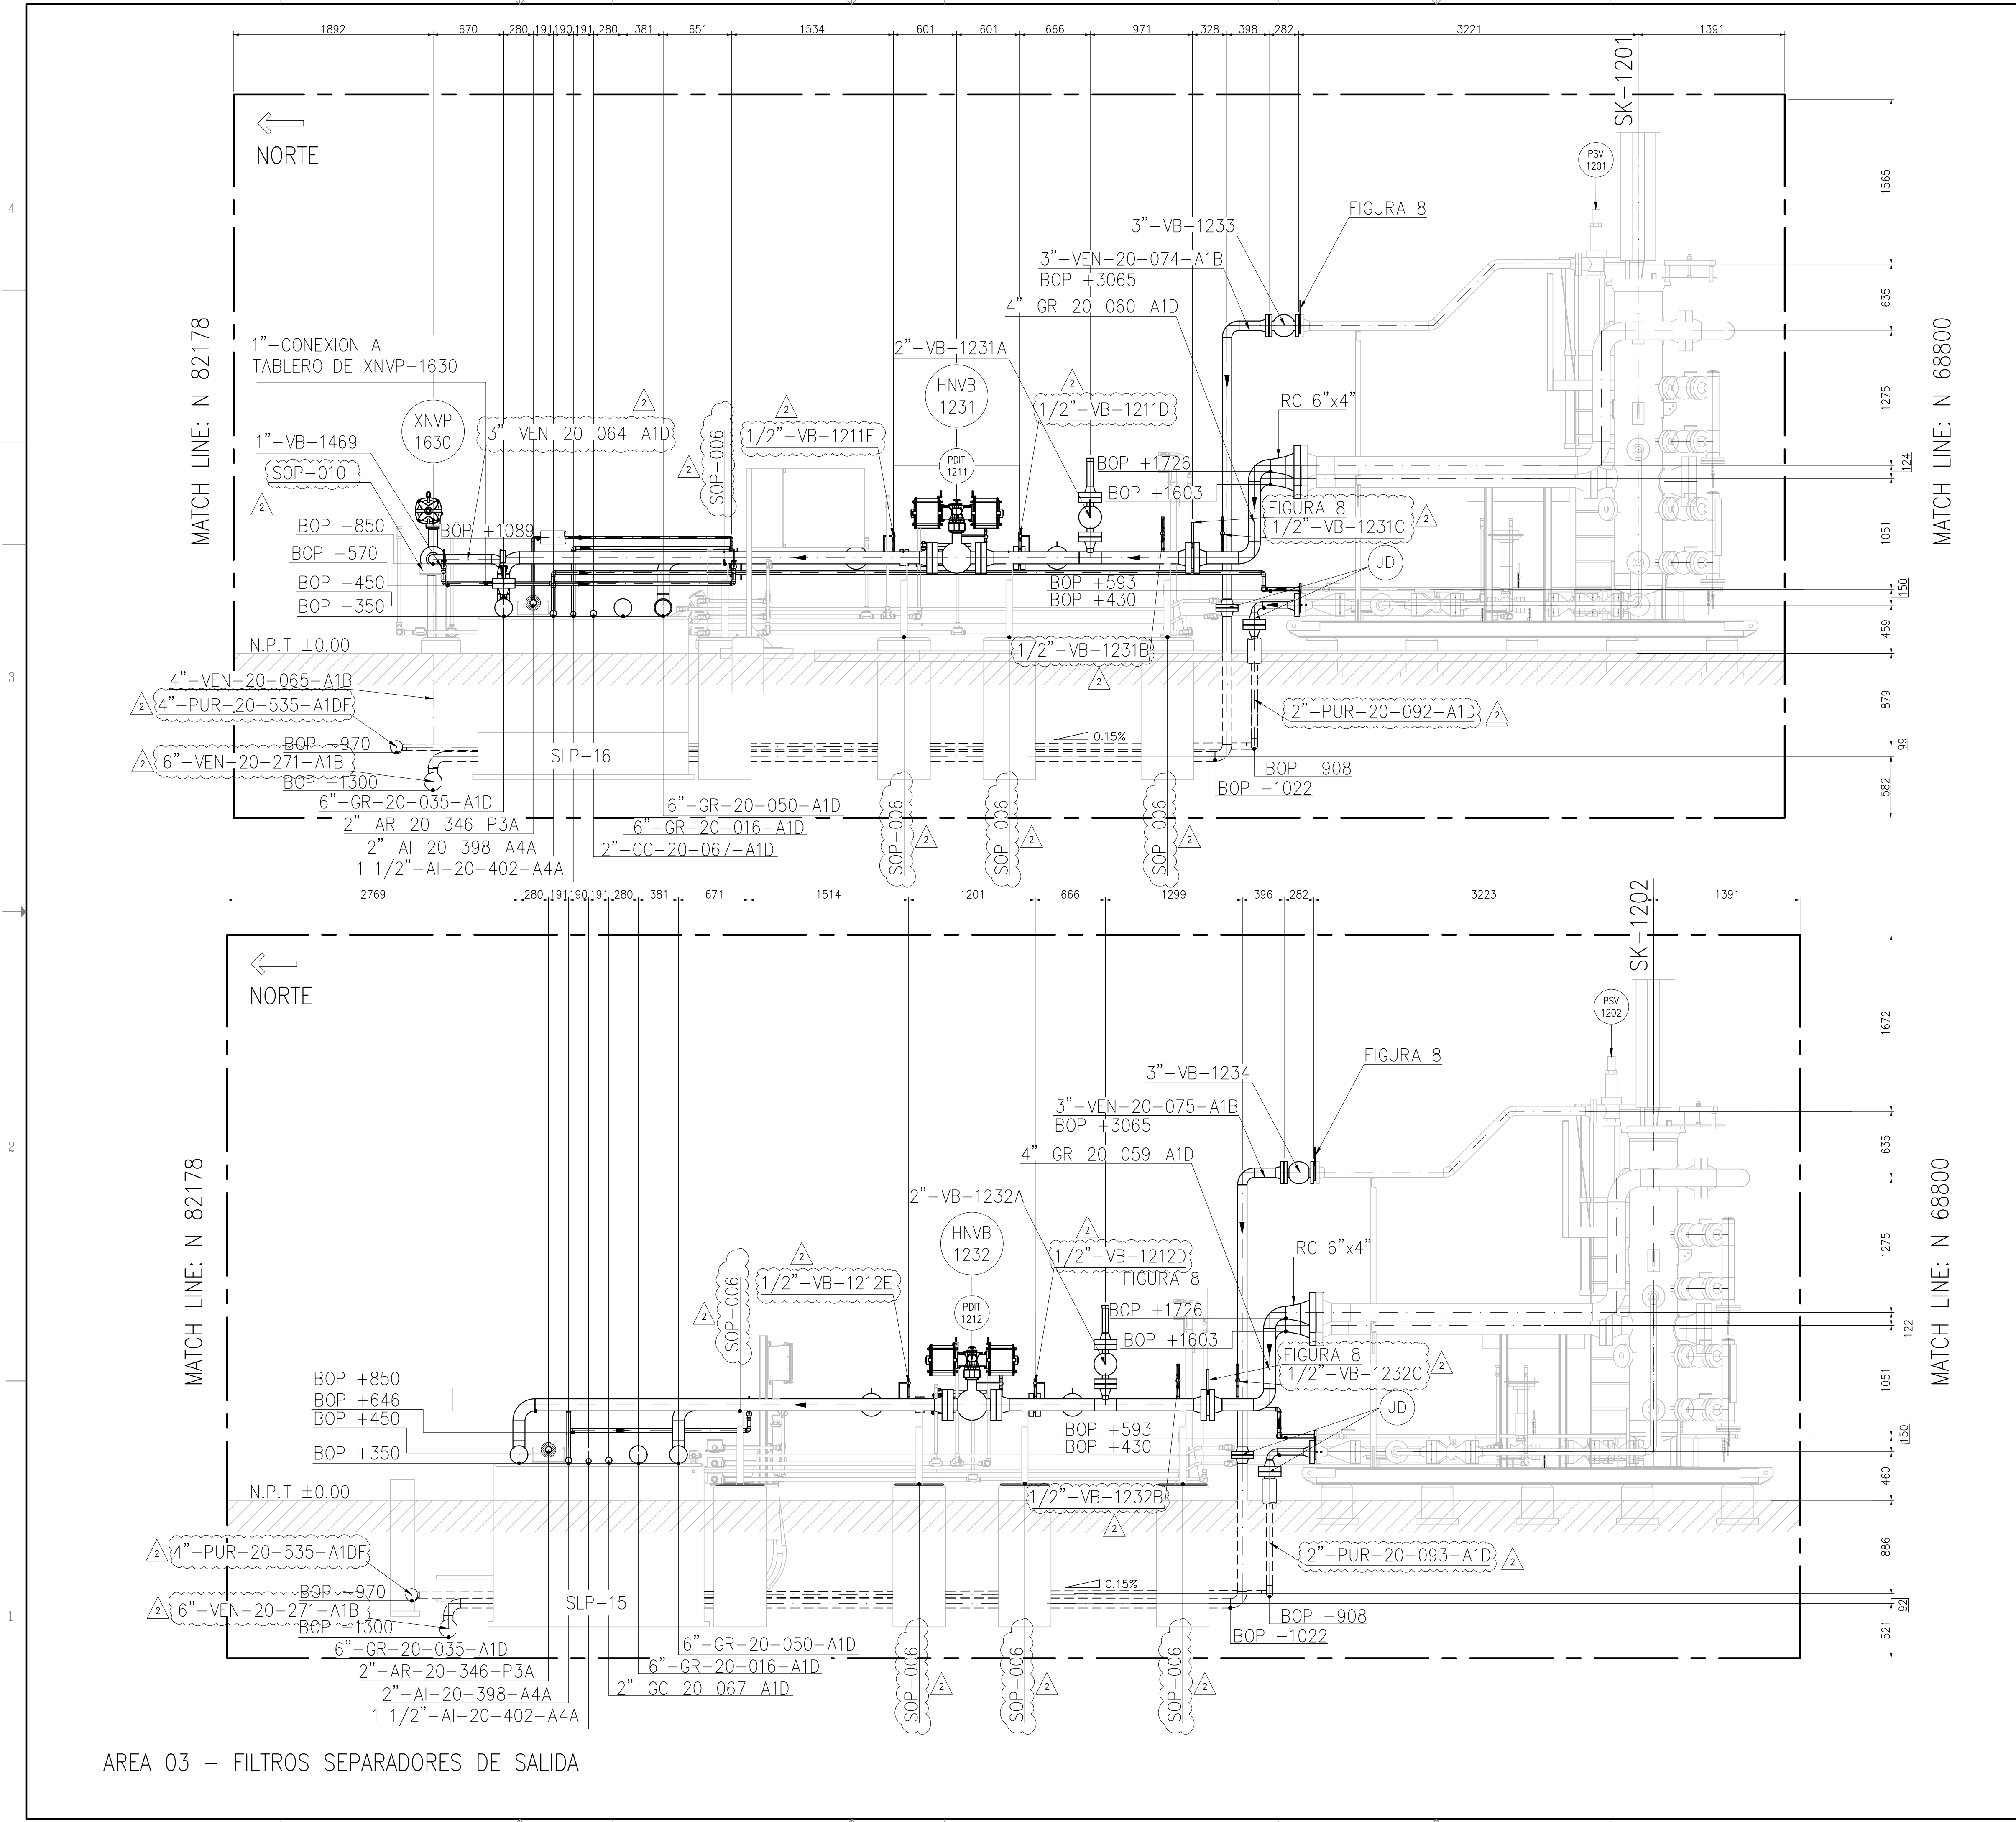

- NOTES
- 1) TODAS LAS DIMENSIONES EXPRESADAS EN MILIMETROS, SALVO INDICACIÓN CONTRARIA Y DEBERÁN SER VERIFICADAS EN OBRA.
 - 2) LAS ELEVACIONES SE EXPRESAN EN METROS, EL 0.00 ; 0.00 DE PLANTA CORRESPONDE A LAS COORDENADAS N:7327810.108, E:3434172.433 DEL MARCO REFERENCIAL GEODÉSICO POSGAR 2007, SISTEMA DE PROYECCIÓN DE COORDENADAS GAUSS-KRÜGER FAJA 3.
 - 3) EL NIVEL 0.00 CORRESPONDE AL NIVEL 4115.20 M.S.N.M DE LA PLANTA.

LOCP-ID-MEC-PL-032	PLANO DE CONJUNTO CAÑERÍAS SK-1201 / SK-1202
OC-P-0000-CGI-P-DT-30013	AREA 13 - INTERCONEXIONES
OC-P-0000-CGI-P-DT-30001	AREA 01 - FILTROS SEPARADORES DE ENTRADA
OC-P-0000-CGI-C-DT-30006	FUNDACIONES - SLEEPERS PARA SOPORTES DE CAÑERÍAS
OC-P-0000-CGI-R-DP-30004	P&ID-SISTEMA DE FILTROS SEPARADORES DE SALIDA
OC-P-0000-CGI-R-LL-30001	LISTADO - LINEAS
OC-P-0000-CGI-P-KP-30001	KEY PLAN - LAYOUT DE CAÑERÍAS
OC-P-0000-CGI-P-LY-30001	LAYOUT GENERAL
REFERENCE DRAWING N°	REFERENCE DRAWING TITLE

LEGEND

- CAÑERÍAS ENTERRADAS
- CAÑERÍAS AEREAS
- CAÑERÍAS AISLADAS
- BOP.: BOTTOM OF PIPES
- EL.: ELEVACIÓN
- N.P.T.: NIVEL DE PROYECTO TERMINADO
- JD.: JUNTA DIELECTRICA

**remsa**
ENERGÍA Y MINERÍA SALTERA

GERENCIA TÉCNICA

LUGAR: PROVINCIA DE SALTA- DPTO LOS ANDES

OBRA: PLANTA COMPRESORA OLACAPATO

ESCALA INDICADA 08/10/25

FECHA 08/10/25

DIBUJO A.N.

REVISO S.J.I.

Aprobado Insp. de REMSA


Observaciones:

2	PARA CONSTRUCCION	08/10/2025	A.N.	S.J.I.	S.S.
1	PARA CONSTRUCCION	08/08/2025	A.N.	J.S.	S.S.
0	EMITIDO PARA USO	10/07/2025	E.P.	J.S.	S.S.
A	PARA INFORMACIÓN	10/06/2025	E.P.	J.S.	S.S.

REV	DESCRIPTION	DATE	DRAW	REVIEW	APPROVE
CUSTOMER:	AREA: -				
	SUB-AREA: -				
	SCALE: 1:30	EDC DWG. N°: 1079-P-PL-0000-0003			
	SHEET: 3 - 3	RIO TINTO DWG. N°: OCP-0000-CGI-P-DT-30003			
	REPLACE: -				

**RioTinto**

 **GECO**
CONTRATOS Y MANTENIMIENTO

**INVILAC**
INVESTIGACION Y VALUACION

SITE/PROJECT: OCP/PLANTA COMPRESORA OLACAPATO

TITLE: PLANO - AREA 03 FILTROS SEPARADORES DE SALIDA

DWG N°: OCG-0000-CGI-P-DT-30003

REV. 2