
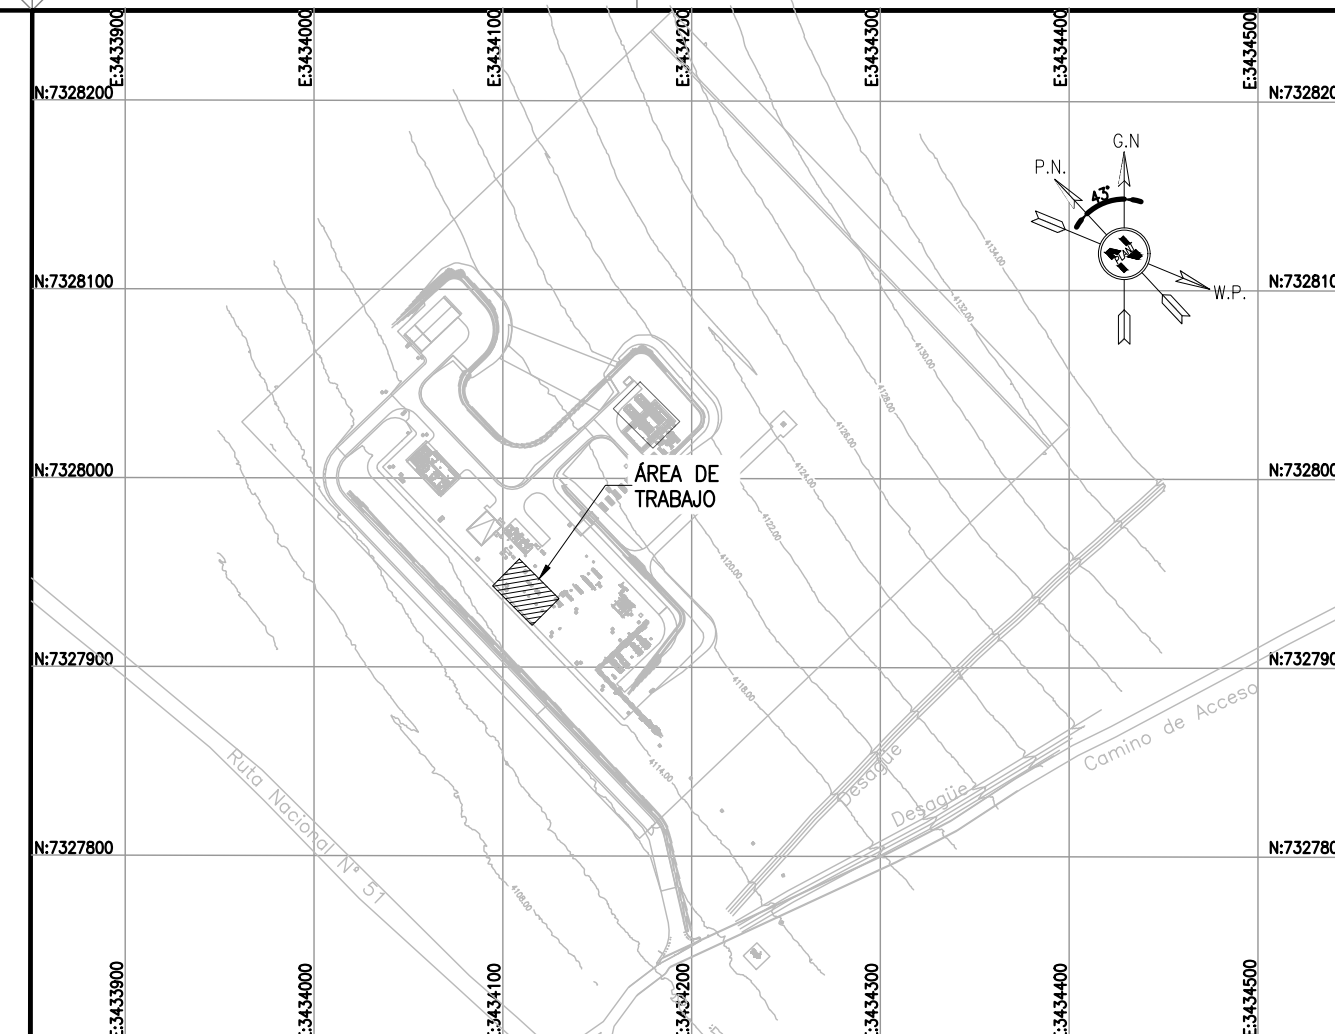


This document has been generated for RIO TINTO in the PLANTA COMPRESORA OLACAPATO PROJECT in OLACAPATO, SALTA and must not be used, reproduced, copied or distributed for any other project without written permission from and or compensation due to RIO TINTO.

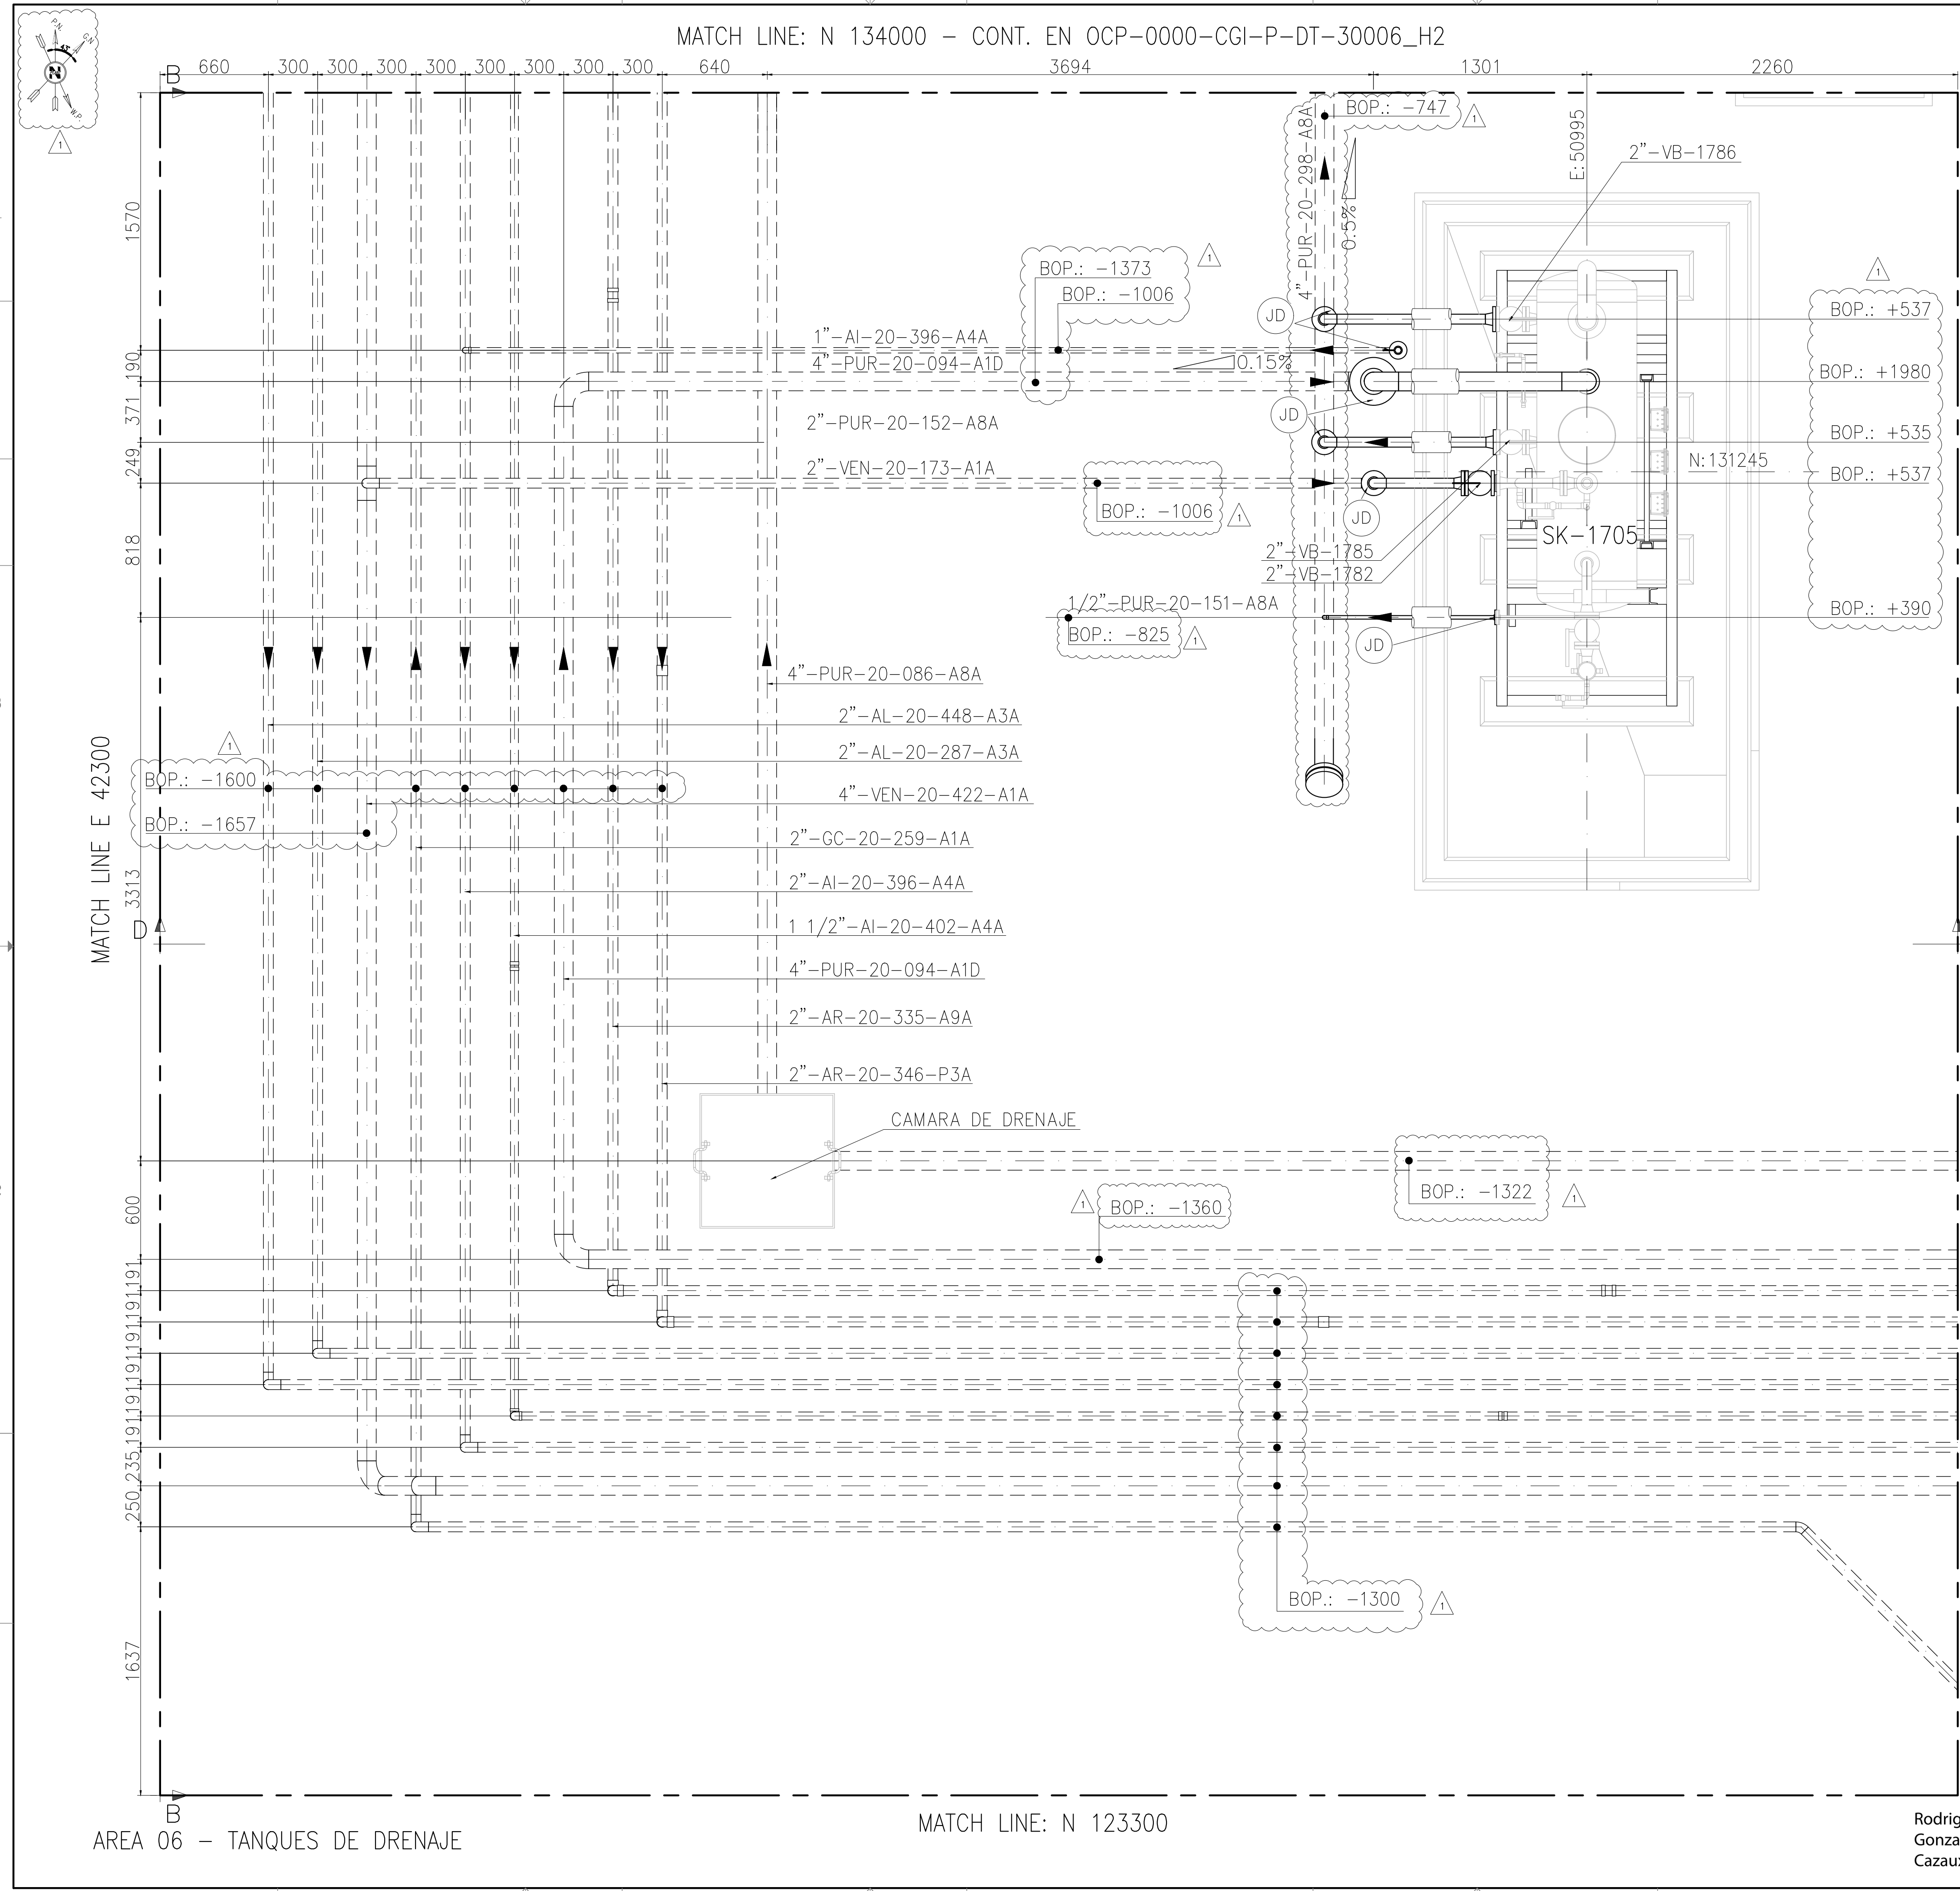

NOTES

1) TODAS LAS DIMENSIONES EXPRESADAS EN MILIMETROS, SALVO INDICACIÓN CONTRARIA Y DEBERÁN SER VERIFICADAS EN OBRA.

2) LAS ELEVACIONES SE EXPRESAN EN METROS, EL 0.00 ; 0.00 DE PLANTA CORRESPONDE A LAS COORDENADAS N:7327810.108, E:3434172.433 DEL MARCO REFERENCIAL GEODESICO POSGAR 2007, SISTEMA DE PROYECCIÓN DE COORDENADAS GAUSS-KRÜGER FAJA 3.

3) EL NIVEL 0.00 CORRESPONDE AL NIVEL 4115.20 M.S.N.M DE LA PLANTA.

RioTinto


A - Aceptado  
C - Comentarios menores - Habilita la emisión en Rev. 0  
B - Con Comentarios - Modificar y volver a emitir en próxima revisión  
R - Rechazado  
X 5 - Visto (Solo INFORMATIVO)

FIRMA: A.Vilarrubi  
FECHA: 16-09-2025


La calificación solo es a los efectos de la revisión esta no implica la conformidad sobre la corrección del contenido del documento ni tampoco disminuye la responsabilidad que surja del cumplimiento de los documentos contractuales, la que continúa siendo total y absolutamente exclusiva de la contratista / proveedor

|                          |                                           |
|--------------------------|-------------------------------------------|
| OCPP-0000-NET-M-GA-30001 | PLANO DIMENSIONAL - BOMBA SUMIDERO B-1703 |
| LOCP-ID-MEC-PL-043       | PLANO DE TANQUE SUMIDERO TQ 1701          |
| LOCP-ID-MEC-PL-012-1     | TANQUE DE CHOQUE TAG TQ-1705              |
| OCPP-0000-CGI-P-DT-30011 | AREA 11 - INTERCONEXIONES                 |
| OCPP-0000-CGI-P-DT-30005 | AREA 05 - SKIDS DE REGULACION DE GAS      |
| OCPP-0000-CGI-R-LL-30001 | LISTADO - LINEAS                          |
| OCPP-0000-CGI-R-DP-30008 | P&ID-SISTEMA DE DRENAJE                   |
| OCPP-0000-CGI-P-KP-30001 | KEY PLAN - LAYOUT DE CAÑERIAS             |
| OCPP-0000-CGI-P-LY-30001 | LAYOUT GENERAL                            |
| REFERENCE DRAWING N°     | REFERENCE DRAWING TITLE                   |

 
LEGEND



CAÑERÍAS ENTERRADAS

 

CAÑERÍAS AEREAS

 

CAÑERÍAS AISLADAS

BOP.:

BOTTOM OF PIPES

EL.:

ELEVACIÓN

N.P.T.:

NIVEL DE PROYECTO TERMINADO

JD.:



JUNTA DIELECTRICA

|                                                                                                                                                                                                       |                          |                                                                                                                                                                                                                                                                                                                                                                         |                                               |                         |                |
|-------------------------------------------------------------------------------------------------------------------------------------------------------------------------------------------------------|--------------------------|-------------------------------------------------------------------------------------------------------------------------------------------------------------------------------------------------------------------------------------------------------------------------------------------------------------------------------------------------------------------------|-----------------------------------------------|-------------------------|----------------|
| <div><div><div><div>remsa</div><div>ENERGÍA Y MINERÍA SALTERA</div></div></div><div>GERENCIA TÉCNICA</div></div> |                          |                                                                                                                                                                                                                                                                                                                                                                         |                                               |                         |                |
| LUGAR: PROVINCIA DE SALTA- DPTO LOS ANDES                                                                                                                                                             |                          | PLANO PARA APROBACIÓN DE REMSA Y NATURGY.                                                                                                                                                                                                                                                                                                                               |                                               |                         |                |
| OBRA: PLANTA COMPRESORA OLACAPATO                                                                                                                                                                     |                          |                                                                                                                                                                                                                                                                                                                                                                         |                                               |                         |                |
| ESCALA 1:25                                                                                                                                                                                           | FECHA 19/06/25           | DIBUJO EP                                                                                                                                                                                                                                                                                                                                                               | REVISO SS                                     | Observaciones:          |                |
| Aprobado Insp. de REMSA                                                                                                                                                                               |                          |                                                                                                                                                                                                                                                                                                                                                                         |                                               |                         |                |
|                                                                                                                                                                                                       |                          |                                                                                                                                                                                                                                                                                                                                                                         |                                               |                         |                |
| 1                                                                                                                                                                                                     | MODIFICACIONES INDICADAS |                                                                                                                                                                                                                                                                                                                                                                         | 12/09/2025                                    | A.N.                    | J.S. S.S.      |
| 0                                                                                                                                                                                                     | PARA CONSTRUCCION        |                                                                                                                                                                                                                                                                                                                                                                         | 08/08/2025                                    | A.N.                    | J.S. S.S.      |
| A                                                                                                                                                                                                     | PARA INFORMACIÓN         |                                                                                                                                                                                                                                                                                                                                                                         | 19/06/2025                                    | E.P.                    | J.S. S.S.      |
| REV                                                                                                                                                                                                   | DESCRIPTION              |                                                                                                                                                                                                                                                                                                                                                                         | DATE                                          | DRAW                    | REVIEW APPROVE |
| CUSTOMER:                                                                                                                                                                                             | AREA: -                  | <div><div><div><div>geco</div><div>INGENIERIA Y DISEÑO</div></div><div><div>CONTRATISTA</div><div></div></div></div></div> <td colspan="3">SITE/PROJECT: OCP/PLANTA COMPRESORA OLACAPATO</td> | SITE/PROJECT: OCP/PLANTA COMPRESORA OLACAPATO |                         |                |
|                                                                                                                                                                                                       | SUB-AREA: -              |                                                                                                                                                                                                                                                                                                                                                                         | TITLE: PLANO - AREA 06 TANQUES DE DRENAJE     |                         |                |
|                                                                                                                                                                                                       | SCALE: 1:20              |                                                                                                                                                                                                                                                                                                                                                                         | EDC DWG. N°: 1079-P-PL-0000-0006              |                         |                |
|                                                                                                                                                                                                       | SHEET: 1 - 4             |                                                                                                                                                                                                                                                                                                                                                                         | R/O RINGO DWG. N°: OCP-0000-CGI-P-DT-30006    |                         |                |
|                                                                                                                                                                                                       |                          | REPLACE: -                                                                                                                                                                                                                                                                                                                                                              | DWG N°                                        | OCG-0000-CGI-P-DT-30006 | REV. 1         |

RioTinto

Rodrigo Gonzalo Cazaux  
Firmado digitalmente por Rodrigo Gonzalo Cazaux  
Fecha: 2025.09.15 16:04:11 -03'00'

This document has been generated for RIO TINTO in the PLANTA COMPRESORA OLACAPATO PROJECT in OLACAPATO, SALTA and must not be used, reproduced, copied or distributed for any other project without written permission from and or compensation due to RIO TINTO.

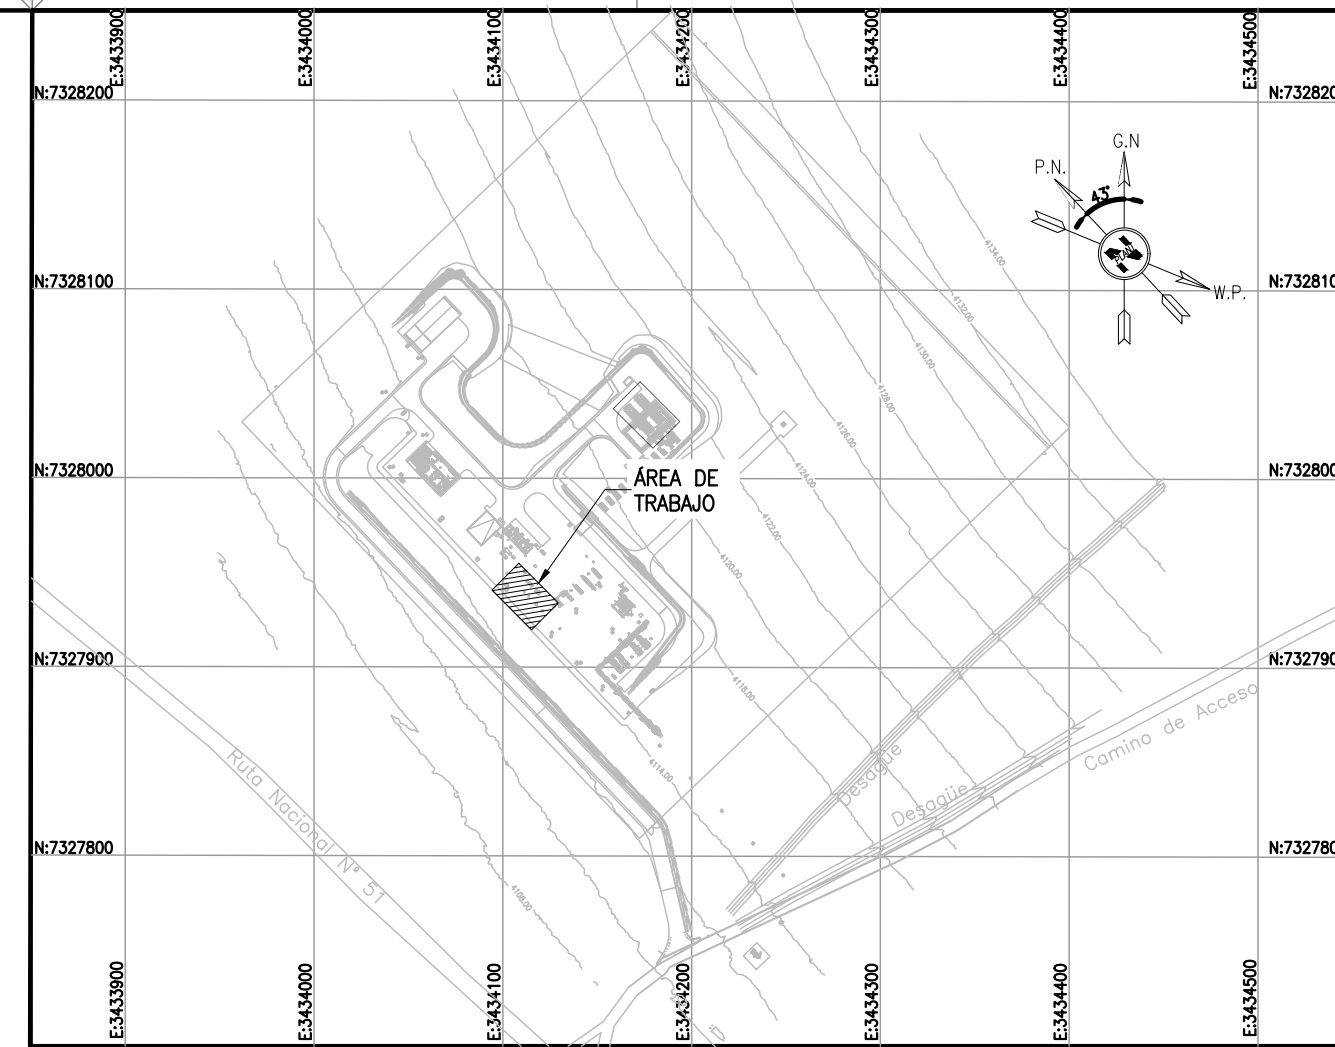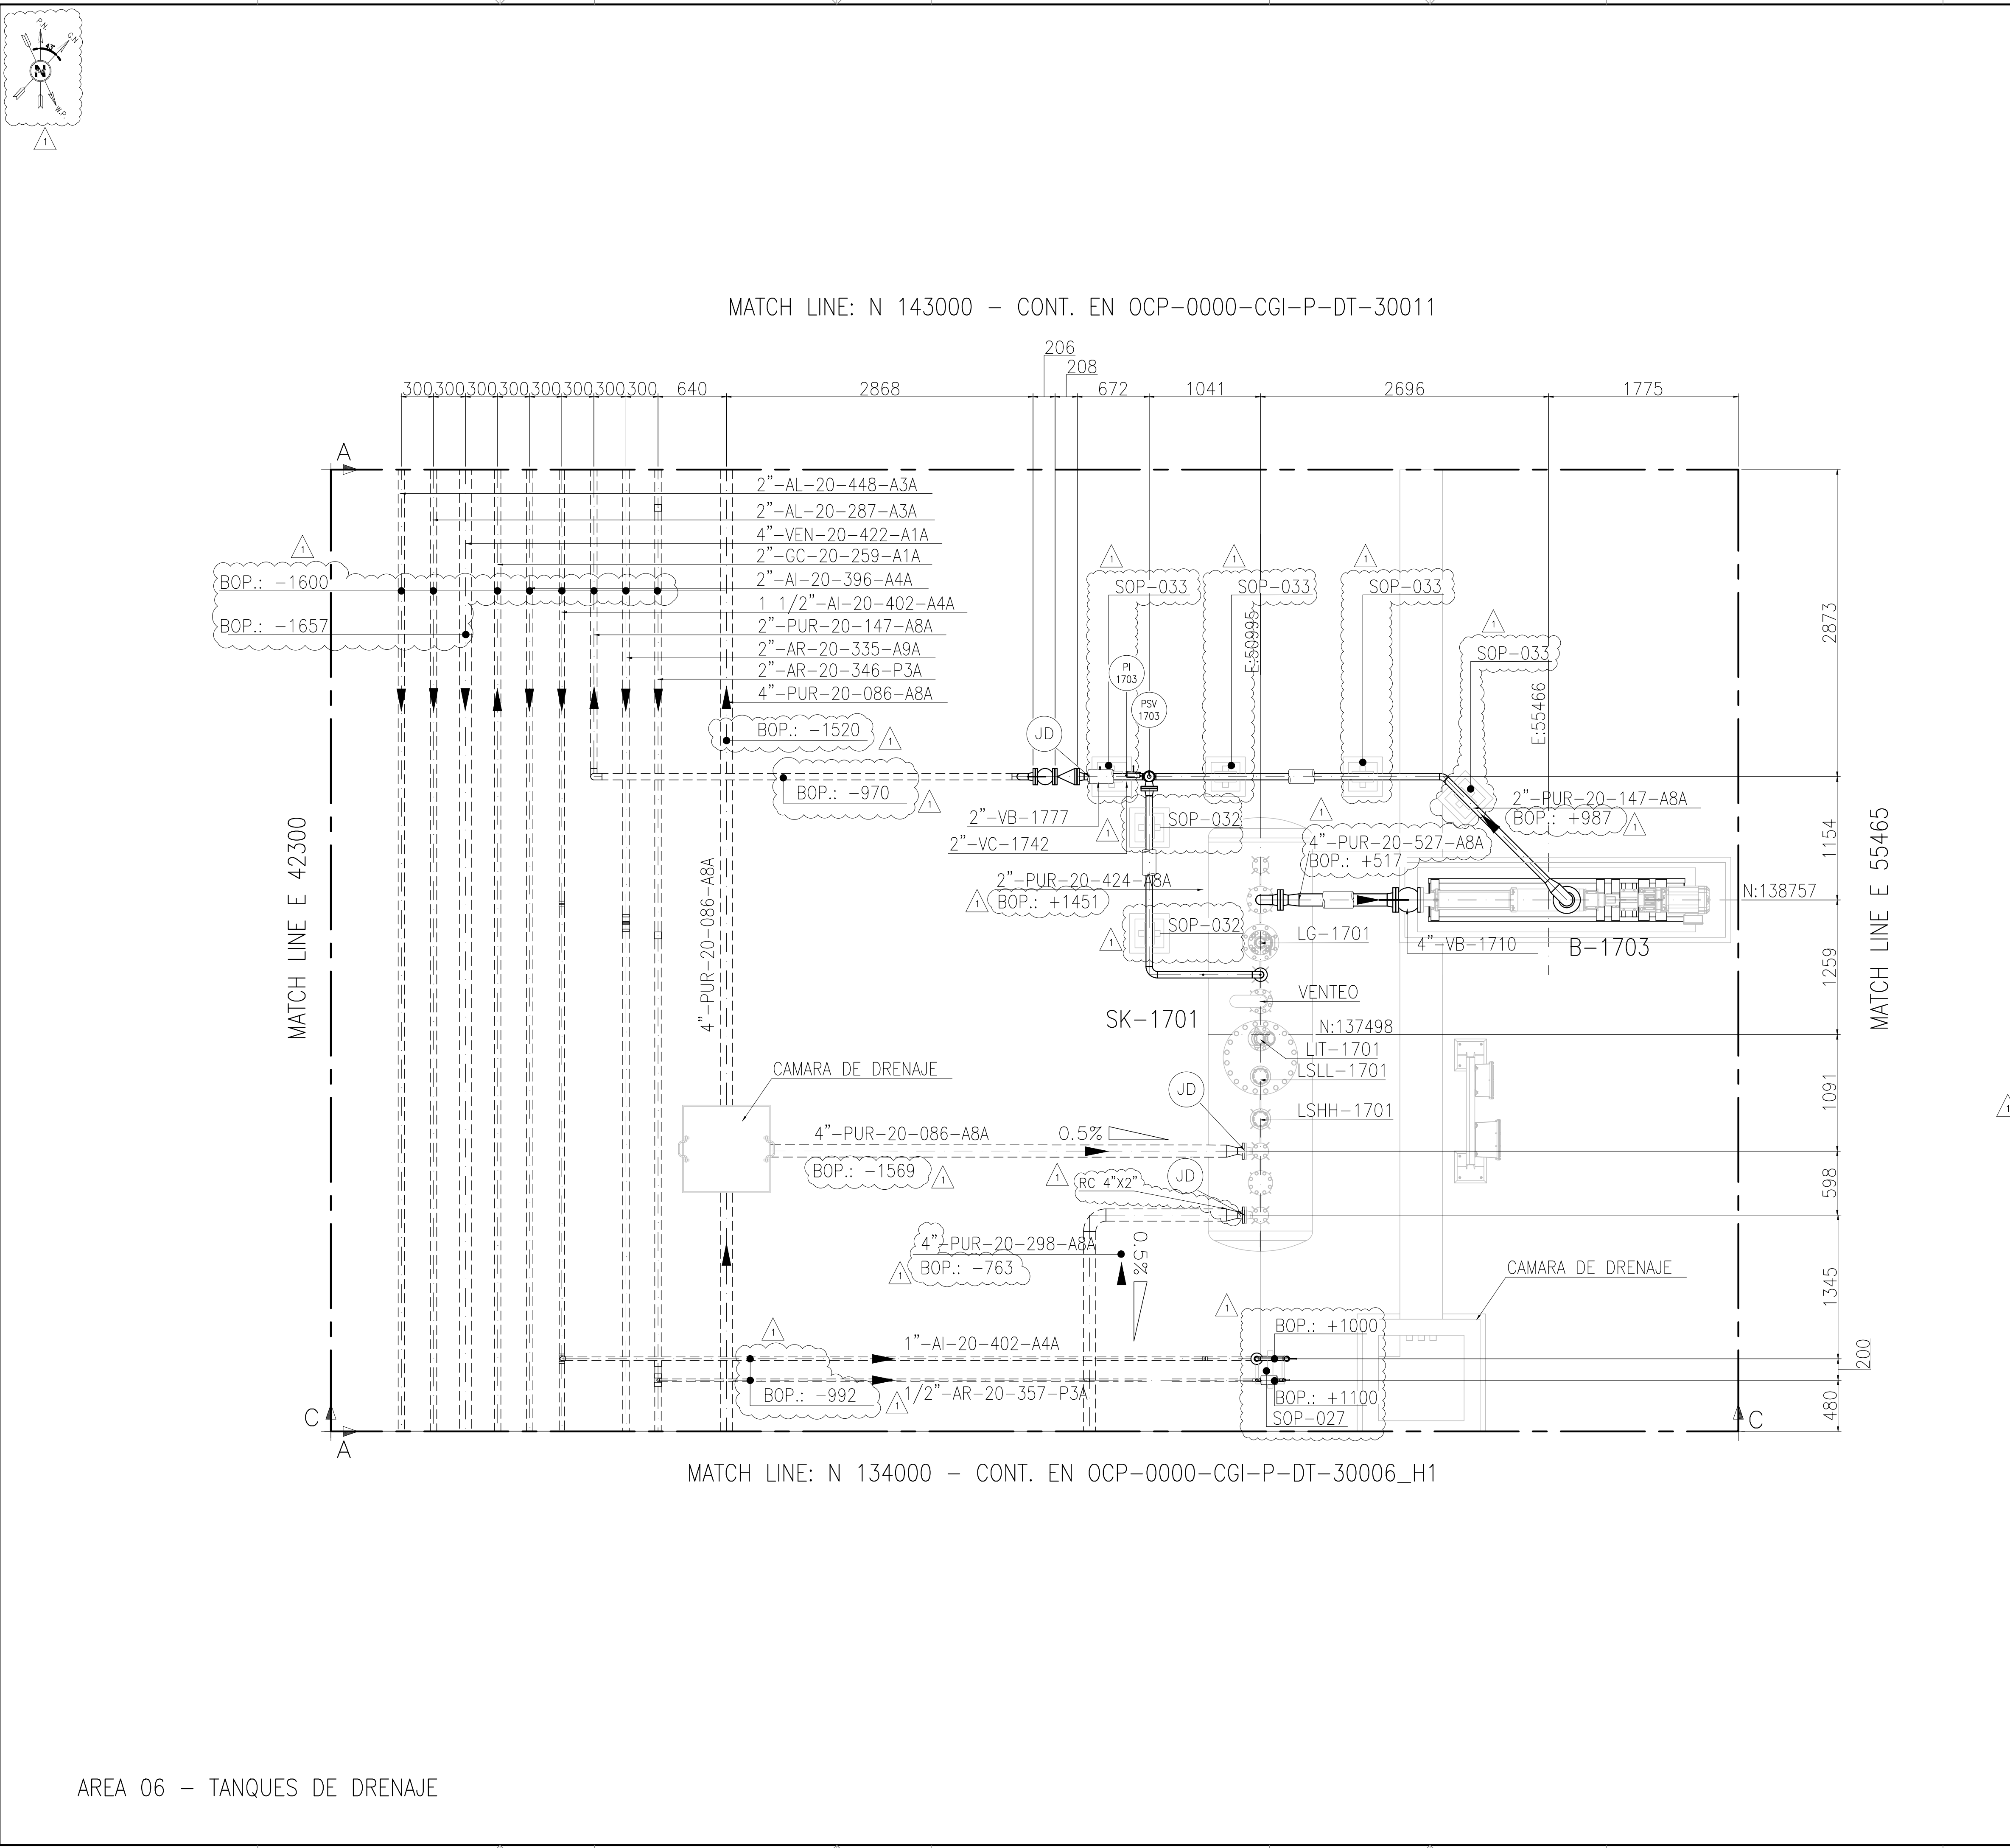


- NOTES
- 1) TODAS LAS DIMENSIONES EXPRESADAS EN MILIMETROS, SALVO INDICACIÓN CONTRARIA Y DEBERÁN SER VERIFICADAS EN OBRA.
  - 2) LAS ELEVACIONES SE EXPRESAN EN METROS, EL 0.00 ; 0.00 DE PLANTA CORRESPONDE A LAS COORDENADAS N:7327810.108, E:3434172.433 DEL MARCO REFERENCIAL GEODÉSICO POSGAR 2007, SISTEMA DE PROYECCIÓN DE COORDENADAS GAUSS-KRÜGER FAJA 3.
  - 3) EL NIVEL 0.00 CORRESPONDE AL NIVEL 4115.20 M.S.N.M DE LA PLANTA.

|                         |                                           |
|-------------------------|-------------------------------------------|
| OCP-0000-NET-M-GA-30001 | PLANO DIMENSIONAL - BOMBA SUMIDERO B-1703 |
| LOCP-ID-MEC-PL-043      | PLANO DE TANQUE SUMIDERO TQ-1701          |
| LOCP-ID-MEC-PL-012-1    | TANQUE DE CHOQUE TAG TQ-1705              |
| OCP-0000-CGI-P-DT-30011 | AREA 11 - INTERCONEXIONES                 |
| OCP-0000-CGI-P-DT-30005 | AREA 05 - SKIDS DE REGULACION DE GAS      |
| OCP-0000-CGI-R-LL-30001 | LISTADO - LINEAS                          |
| OCP-0000-CGI-R-DP-30008 | P&ID-SISTEMA DE DRENAJE                   |
| OCP-0000-CGI-P-KP-30001 | KEY PLAN - LAYOUT DE CAÑERIAS             |
| OCP-0000-CGI-P-LY-30001 | LAYOUT GENERAL                            |
| REFERENCE DRAWING N°    | REFERENCE DRAWING TITLE                   |

|         |                             |
|---------|-----------------------------|
| LEGEND  |                             |
|         | CAÑERÍAS ENTERRADAS         |
|         | CAÑERÍAS AEREAS             |
|         | CAÑERÍAS AISLADAS           |
| BOP.:   | BOTTOM OF PIPES             |
| EL.:    | ELEVACIÓN                   |
| N.P.T.: | NIVEL DE PROYECTO TERMINADO |
| JD.:    | JUNTA DIELECTRICA           |

|                                                                                                                                 |                          |                                               |              |                                                                                                                                                                                                                                                                                                                                                                 |                                               |        |         |
|---------------------------------------------------------------------------------------------------------------------------------|--------------------------|-----------------------------------------------|--------------|-----------------------------------------------------------------------------------------------------------------------------------------------------------------------------------------------------------------------------------------------------------------------------------------------------------------------------------------------------------------|-----------------------------------------------|--------|---------|
|  <b>remsa</b><br>ENERGÍA Y MINERÍA SALTEÑA |                          |                                               |              | GERENCIA TÉCNICA                                                                                                                                                                                                                                                                                                                                                |                                               |        |         |
| LUGAR:<br>PROVINCIA DE SALTA – DPTO LOS ANDES                                                                                   |                          |                                               |              | PLANO PARA APROBACIÓN DE<br>REMSA Y NATURGY.                                                                                                                                                                                                                                                                                                                    |                                               |        |         |
| OBRA:<br>PLANTA COMPRESORA OLACAPATO                                                                                            |                          |                                               |              |                                                                                                                                                                                                                                                                                                                                                                 |                                               |        |         |
| ESCALA<br>1:25                                                                                                                  | FECHA<br>19/06/25        | DIBUJO<br>EP                                  | REVISO<br>SS | Observaciones:                                                                                                                                                                                                                                                                                                                                                  |                                               |        |         |
| Aprobado Insp. de REMSA                                                                                                         |                          |                                               |              |                                                                                                                                                                                                                                                                                                                                                                 |                                               |        |         |
|                                                                                                                                 |                          |                                               |              |                                                                                                                                                                                                                                                                                                                                                                 |                                               |        |         |
| 1                                                                                                                               | MODIFICACIONES INDICADAS |                                               |              | 12/09/2025                                                                                                                                                                                                                                                                                                                                                      | A.N.                                          | J.S.   | S.S.    |
| 0                                                                                                                               | PARA CONSTRUCCION        |                                               |              | 08/08/2025                                                                                                                                                                                                                                                                                                                                                      | A.N.                                          | J.S.   | S.S.    |
| A                                                                                                                               | PARA INFORMACIÓN         |                                               |              | 19/06/2025                                                                                                                                                                                                                                                                                                                                                      | E.P.                                          | J.S.   | S.S.    |
| REV                                                                                                                             | DESCRIPTION              |                                               |              | DATE                                                                                                                                                                                                                                                                                                                                                            | DRAW                                          | REVIEW | APPROVE |
| CUSTOMER:                                                                                                                       |                          |                                               |              | <br><b>GECO</b><br>NEW ORIGIN LTD<br><br><b>CONTRERAS</b><br><br><b>INIVLAC</b><br>CONSTRUCTORES | SITE/PROJECT: OCP/PLANTA COMPRESORA OLACAPATO |        |         |
|                                                                                                                                 |                          |                                               |              |                                                                                                                                                                                                                                                                                                                                                                 | TITLE:                                        |        |         |
|  <b>RioTinto</b>                           |                          |                                               |              |                                                                                                                                                                                                                                                                                                                                                                 | PLANO - AREA 06<br>TANQUES DE DRENAJE         |        |         |
|                                                                                                                                 |                          |                                               |              |                                                                                                                                                                                                                                                                                                                                                                 |                                               |        |         |
| SCALE:<br>1:20                                                                                                                  |                          | EDC DWG. N°:<br>1079-P-PL-0000-0006           |              | DWG<br>N° OCG-0000-CGI-P-DT-30006 REV. 1                                                                                                                                                                                                                                                                                                                        |                                               |        |         |
| SHEET:<br>1 - 4                                                                                                                 |                          | RIO TINTO DWG. N°:<br>OCP-0000-CGI-P-DT-30006 |              |                                                                                                                                                                                                                                                                                                                                                                 |                                               |        |         |
|                                                                                                                                 |                          | REPLACE:<br>—                                 |              |                                                                                                                                                                                                                                                                                                                                                                 |                                               |        |         |

This document has been generated for RIO TINTO in the PLANTA COMPRESORA OLACAPATO PROJECT in OLACAPATO, SALTA and must not be used, reproduced, copied or distributed for any other project without written permission from and or compensation due to RIO TINTO.

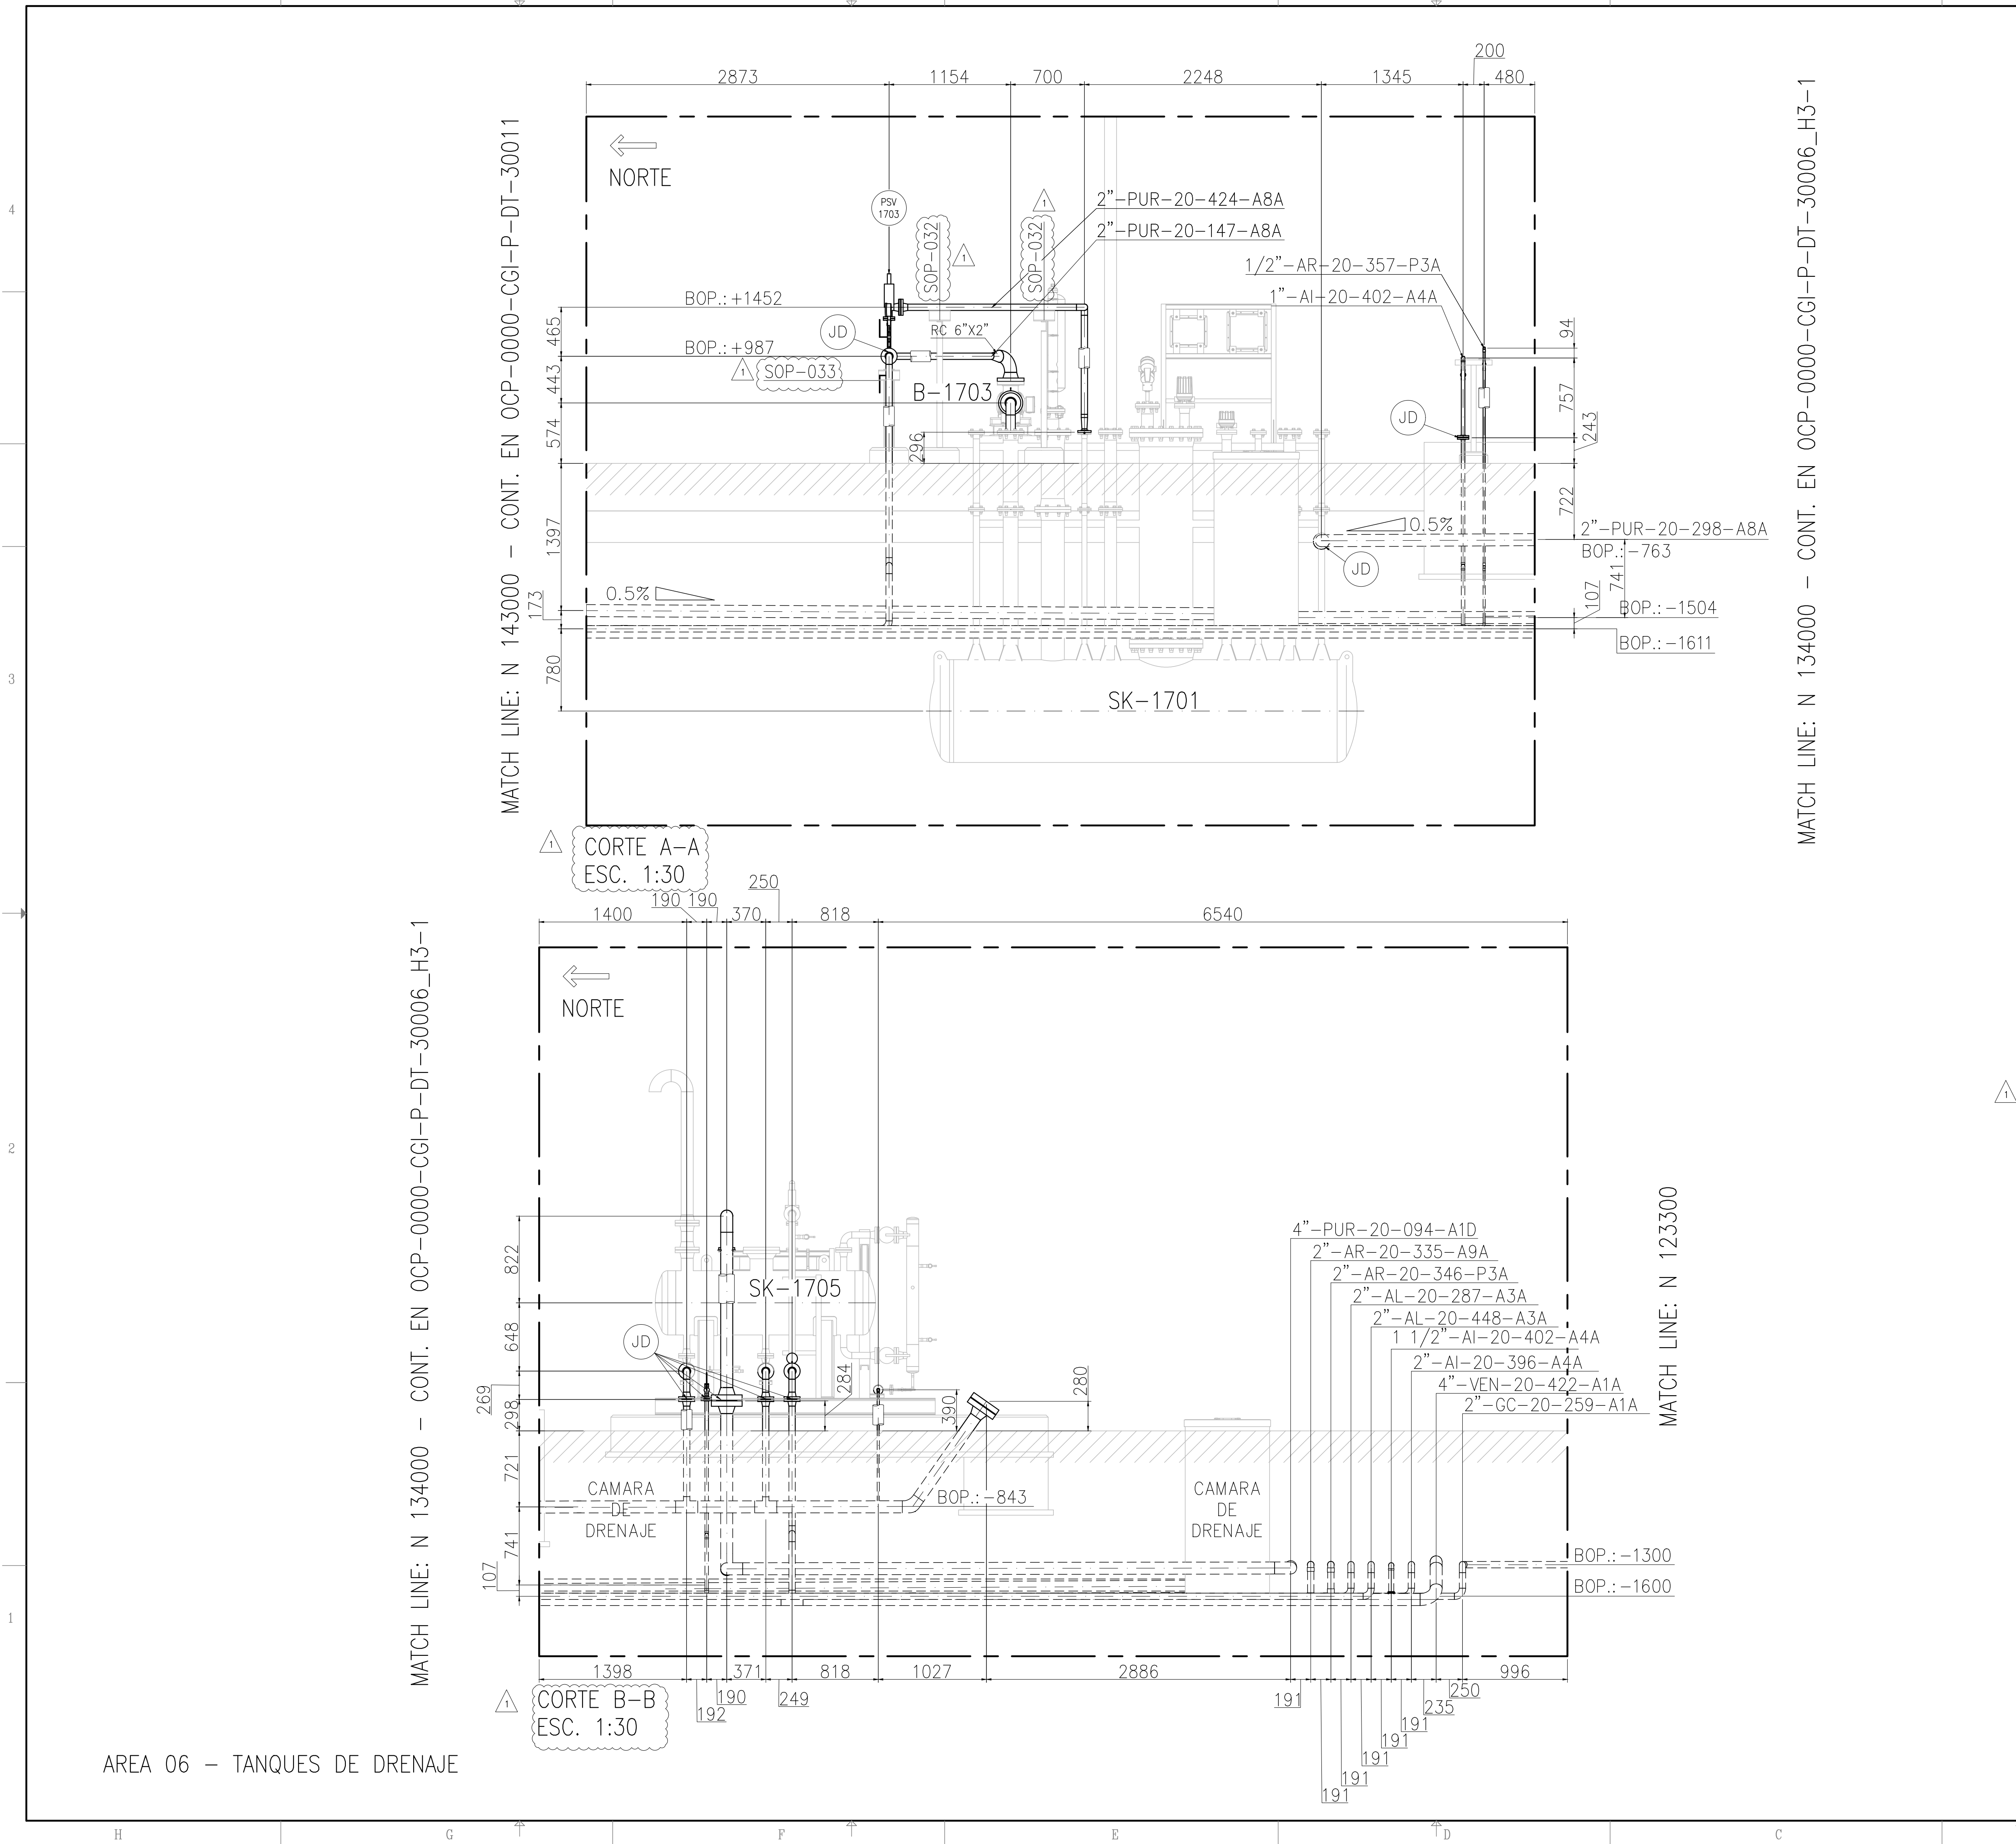

KEY PLAN

NOTES

1) TODAS LAS DIMENSIONES EXPRESADAS EN MILIMETROS, SALVO INDICACIÓN CONTRARIA Y DEBERÁN SER VERIFICADAS EN OBRA.

2) LAS ELEVACIONES SE EXPRESAN EN METROS, EL 0.00 ; 0.00 DE PLANTA CORRESPONDE A LAS COORDENADAS N7327810.108, E:3434172.433 DEL MARCO REFERENCIAL GEODÉSICO POSGAR 2007, SISTEMA DE PROYECCIÓN DE COORDENADAS GAUSS-KRÜGER FAJA 3.

3) EL NIVEL 0.00 CORRESPONDE AL NIVEL 4115.20 M.S.N.M DE LA PLANTA.

|                         |                                           |
|-------------------------|-------------------------------------------|
| OCP-0000-NET-M-GA-30001 | PLANO DIMENSIONAL - BOMBA SUMIDERO B-1703 |
| LOCP-ID-MEC-PL-043      | PLANO DE TANQUE SUMIDERO TQ 1701          |
| LOCP-ID-MEC-PL-012-1    | TANQUE DE CHOQUE TAG TQ-1705              |
| OCP-0000-CGI-P-DT-30011 | AREA 11 - INTERCONEXIONES                 |
| OCP-0000-CGI-P-DT-30005 | AREA 05 - SKIDS DE REGULACION DE GAS      |
| OCP-0000-CGI-R-LL-30001 | LISTADO - LINEAS                          |
| OCP-0000-CGI-R-DP-30008 | P&ID-SISTEMA DE DRENAJE                   |
| OCP-0000-CGI-P-KP-30001 | KEY PLAN - LAYOUT DE CAÑERIAS             |
| OCP-0000-CGI-P-LY-30001 | LAYOUT GENERAL                            |
| REFERENCE DRAWING N°    | REFERENCE DRAWING TITLE                   |

LEGEND

CAÑERÍAS ENTERRADAS

CAÑERÍAS AEREAS

CAÑERÍAS AISLADAS

BOP.:

BOTTOM OF PIPES

EL.

ELEVACIÓN

N.P.T.:

NIVEL DE PROYECTO TERMINADO

JD.:

JUNTA DIELECTRICA

remsa

ENERGÍA Y MINERÍA SALTEÑA

GERENCIA TÉCNICA

LUGAR:

PROVINCIA DE SALTA- DPTO LOS ANDES

OBRA:

PLANTA COMPRESORA OLACAPATO

ESCALA

1:25

FECHA

19/06/25

DIBUJO

EP

REVISO


SS

Aprobado Insp. de REMSA


Observaciones:

|                     |                                            |                                                                                                                                        |               |                                    |         |   |
|---------------------|--------------------------------------------|----------------------------------------------------------------------------------------------------------------------------------------|---------------|------------------------------------|---------|---|
| 1                   | MODIFICACIONES INDICADAS                   | 12/09/2025                                                                                                                             | A.N.          | J.S.                               | S.S.    |   |
| 0                   | PARA CONSTRUCCION                          | 08/08/2025                                                                                                                             | A.N.          | J.S.                               | S.S.    |   |
| A                   | PARA INFORMACIÓN                           | 19/06/2025                                                                                                                             | E.P.          | J.S.                               | S.S.    |   |
| REV                 | DESCRIPTION                                | DATE                                                                                                                                   | DRAW          | REVIEW                             | APPROVE |   |
| CUSTOMER:           | AREA: -                                    | <div><div><div><div></div><div>CECO</div><div>CONTRATOS</div></div><div><div>INVILAC</div><div>INVESTIGACIONES</div></div></div></div> | SITE/PROJECT: | OCP/PLANTA COMPRESORA OLACAPATO    |         |   |
| <div>RioTinto</div> | SUB-AREA: -                                |                                                                                                                                        | TITLE:        | PLANO - AREA 06 TANQUES DE DRENAJE |         |   |
| SCALE: 1:20         | EDC DWG. N°: 1079-P-PL-0000-0006           |                                                                                                                                        | DWG N°        | OCP-0000-CGI-P-DT-30006            | REV.    | 1 |
| SHEET: 1 - 4        | RIO TINTO DWG. N°: OCP-0000-CGI-P-DT-30006 |                                                                                                                                        | REPLACE:      | -                                  |         |   |

This document has been generated for RIO TINTO in the PLANTA COMPRESORA OLACAPATO PROJECT in OLACAPATO, SALTA and must not be used, reproduced, copied or distributed for any other project without written permission from and or compensation due to RIO TINTO.

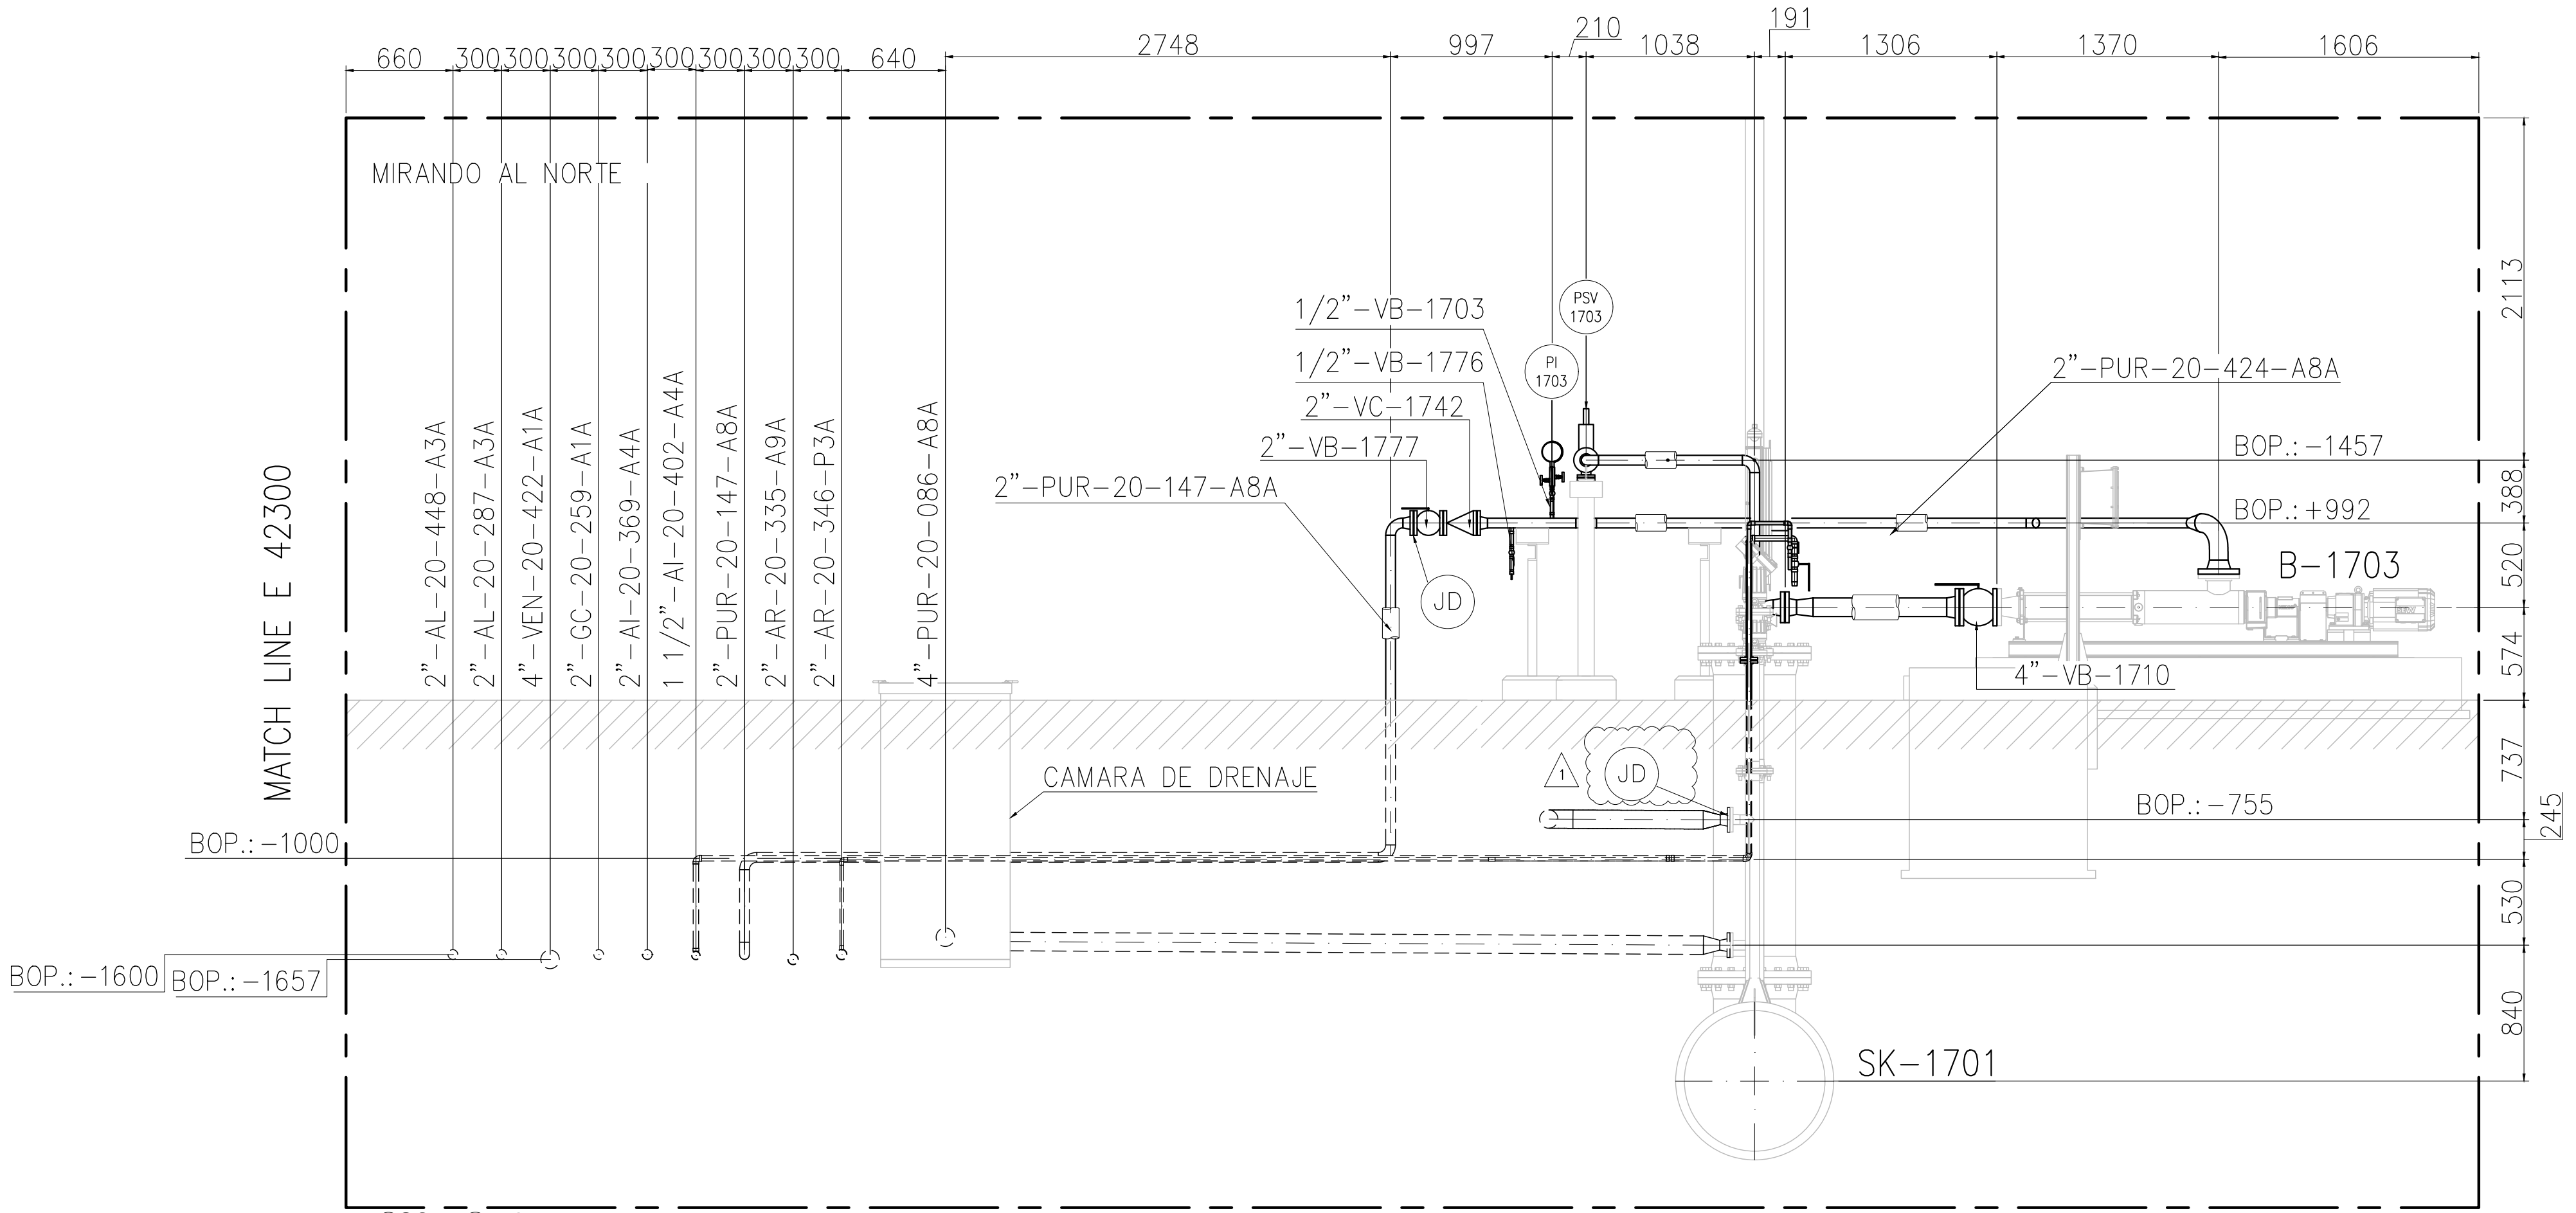


CORTE C-C  
ESC. 1:30

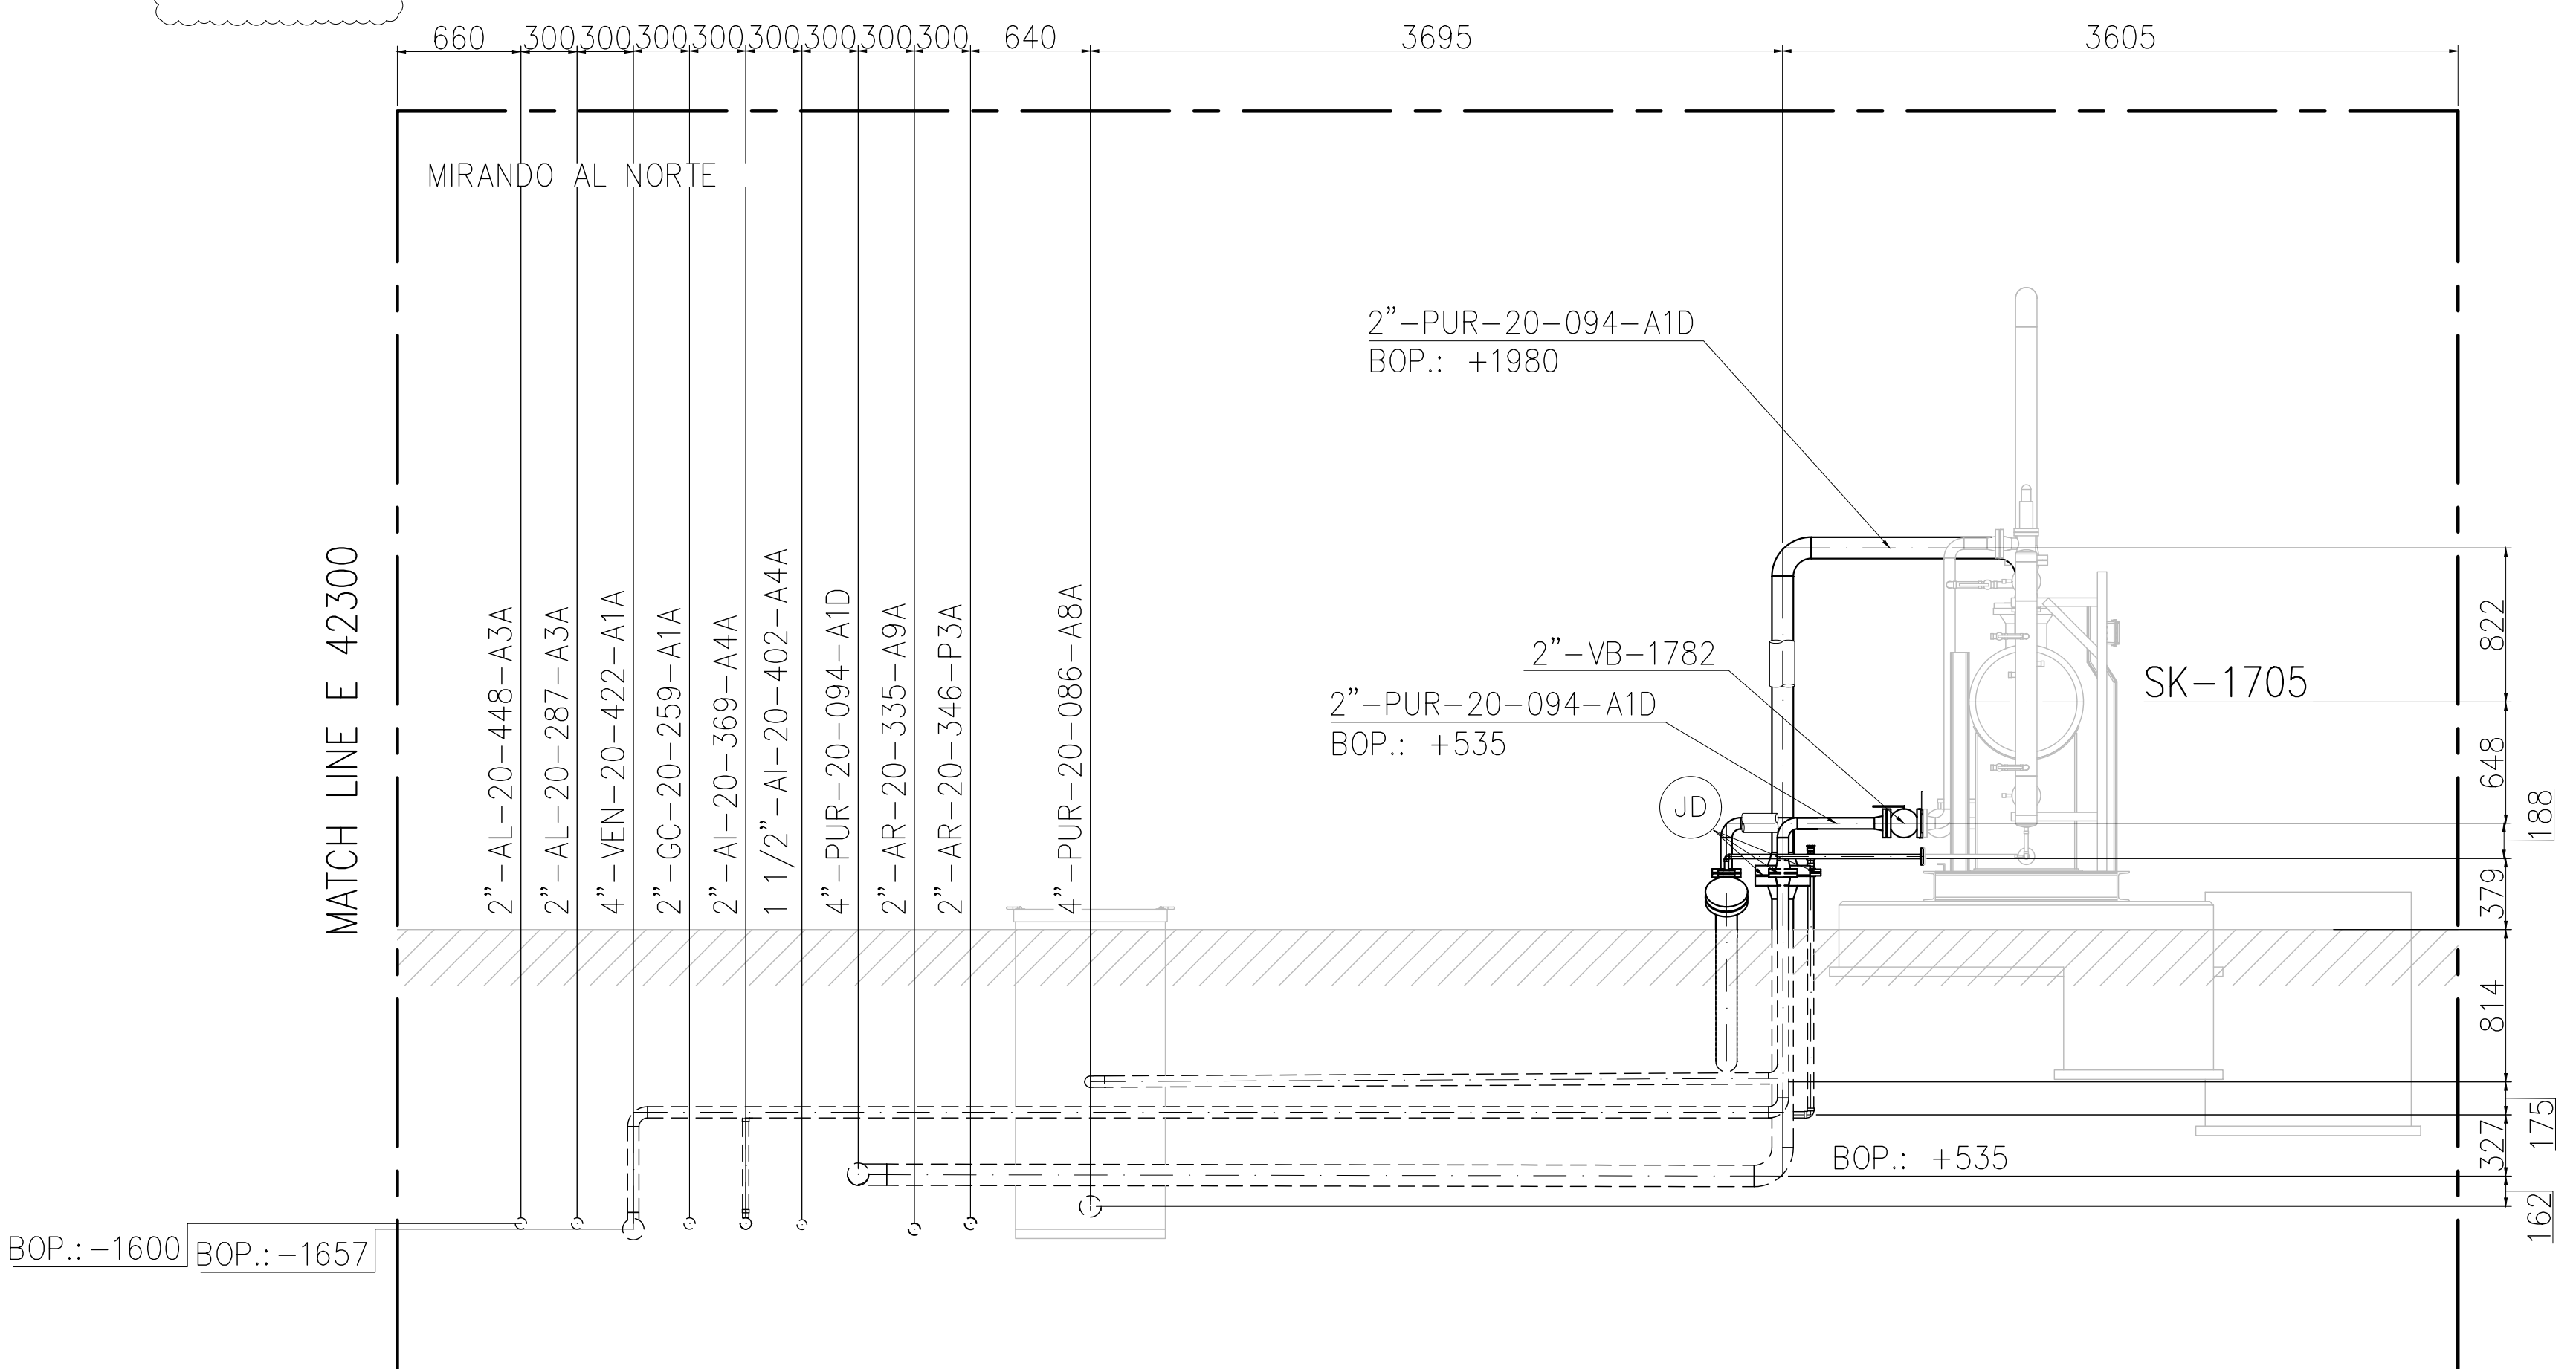

CORTE D-D  
ESC. 1:30

AREA 06 – TANQUES DE DRENAJE

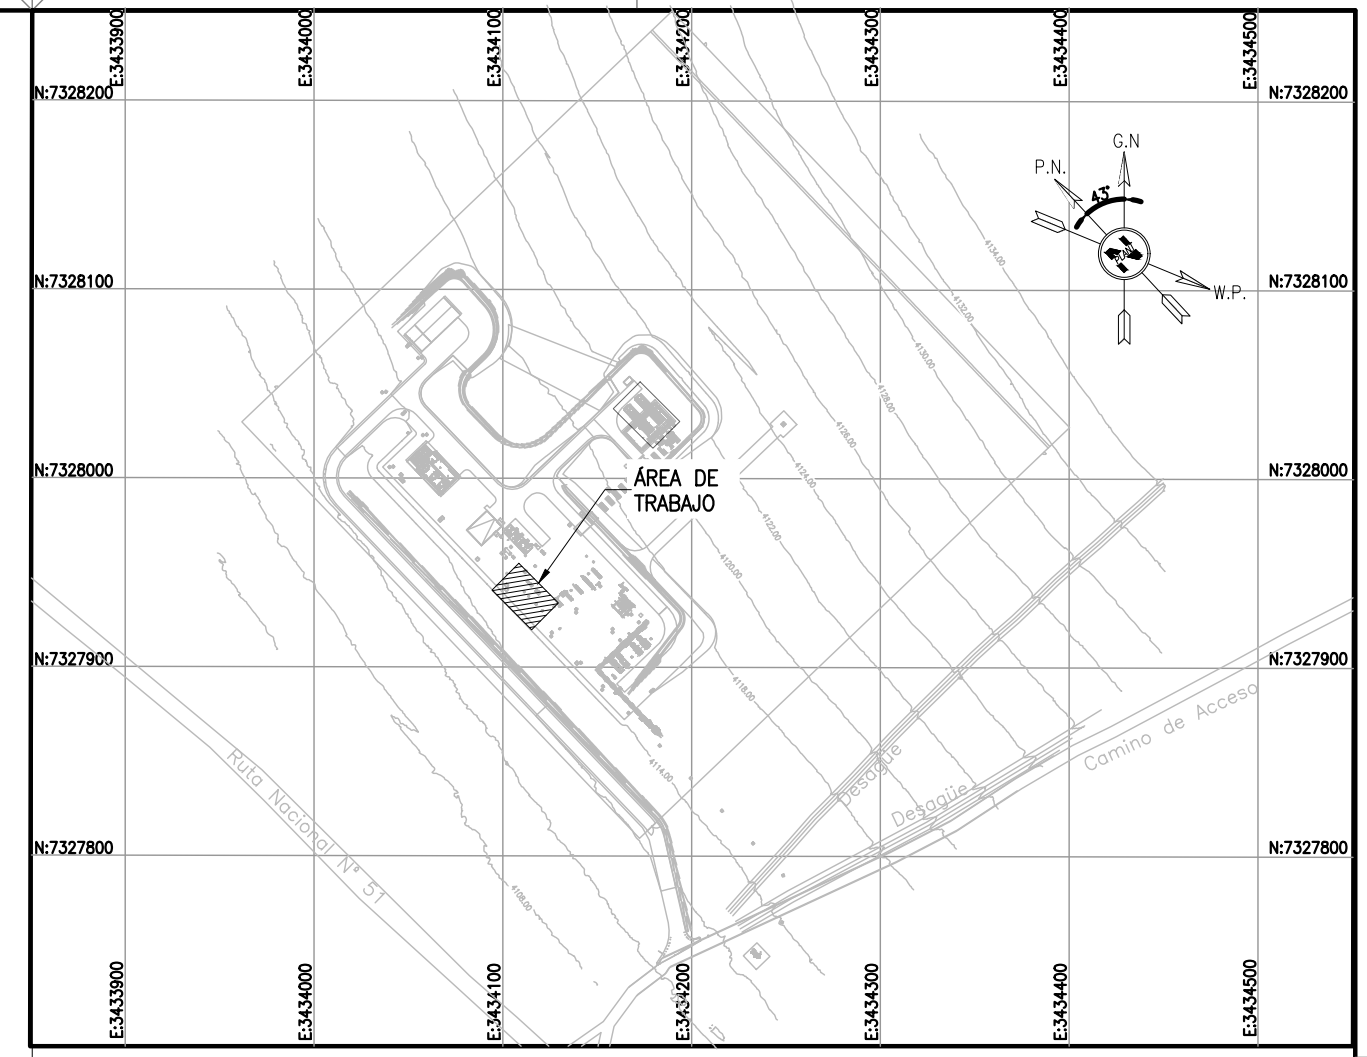

KEY PLAN

- NOTES
- 1) TODAS LAS DIMENSIONES EXPRESADAS EN MILIMETROS, SALVO INDICACIÓN CONTRARIA Y DEBERÁN SER VERIFICADAS EN OBRA.
  - 2) LAS ELEVACIONES SE EXPRESAN EN METROS, EL 0.00 ; 0.00 DE PLANTA CORRESPONDE A LAS COORDENADAS N7327810.108, E:3434172.433 DEL MARCO REFERENCIAL GEODÉSICO POSGAR 2007, SISTEMA DE PROYECCIÓN DE COORDENADAS GAUSS-KRÜGER FAJA 3.
  - 3) EL NIVEL 0.00 CORRESPONDE AL NIVEL 4115.20 M.S.N.M DE LA PLANTA.

|                         |                                           |
|-------------------------|-------------------------------------------|
| OGC-0000-NET-M-GA-30001 | PLANO DIMENSIONAL – BOMBA SUMIDERO B-1703 |
| LOCP-ID-MEC-PL-043      | PLANO DE TANQUE SUMIDERO TQ 1701          |
| LOCP-ID-MEC-PL-012-1    | TANQUE DE CHOQUE TAG TQ-1705              |
| OGC-0000-CGI-P-DT-30011 | AREA 11 – INTERCONEXIONES                 |
| OGC-0000-CGI-P-DT-30005 | AREA 05 – SKIDS DE REGULACION DE GAS      |
| OGC-0000-CGI-R-LL-30001 | LISTADO – LINEAS                          |
| OGC-0000-CGI-R-DP-30008 | P&ID-SISTEMA DE DRENAJE                   |
| OGC-0000-CGI-P-KP-30001 | KEY PLAN – LAYOUT DE CAÑERIAS             |
| OGC-0000-CGI-P-LY-30001 | LAYOUT GENERAL                            |
| REFERENCE DRAWING N°    | REFERENCE DRAWING TITLE                   |

LEGEND

- CAÑERÍAS ENTERRADAS
- CAÑERÍAS AEREAS
- CAÑERÍAS AISLADAS
- BOP.: BOTTOM OF PIPES
- EL.: ELEVACIÓN
- N.P.T.: NIVEL DE PROYECTO TERMINADO
- JD.: JUNTA DIELECTRICA

**remsa**  
ENERGÍA Y MINERÍA SALTERA

GERENCIA TÉCNICA

LUGAR: PROVINCIA DE SALTA- DPTO LOS ANDES

OBRA: PLANTA COMPRESORA OLACAPATO

ESCALA 1:25

FECHA 19/06/25

DIBUJO EP

REVISO SS

Observaciones:

1 MODIFICACIONES INDICADAS

0 PARA CONSTRUCCION

A PARA INFORMACIÓN

12/09/2025

08/08/2025

19/06/2025

A.N.

A.N.

E.P.

J.S.

J.S.

J.S.

S.S.

S.S.

S.S.

| REV                                        | DESCRIPTION | DATE | DRAW | REVIEW | APPROVE |
|--------------------------------------------|-------------|------|------|--------|---------|
| CUSTOMER:                                  |             | DATE |      | DRAW   |         |
| AREA: –                                    |             | DATE |      | DRAW   |         |
| SUB-AREA: –                                |             | DATE |      | DRAW   |         |
| SCALE: 1:20                                |             | DATE |      | DRAW   |         |
| SHEET: 1 – 4                               |             | DATE |      | DRAW   |         |
| R/O TINTO DWG. N°: OGC-0000-CGI-P-DT-30006 |             | DATE |      | DRAW   |         |
| REPLACE: –                                 |             | DATE |      | DRAW   |         |
| DWG N°                                     |             | DATE |      | DRAW   |         |
| OGC-0000-CGI-P-DT-30006                    |             | DATE |      | DRAW   |         |
| REV. 1                                     |             | DATE |      | DRAW   |         |

**RioTinto**

**GECO**  
CONTRATOS INVOLAC

SITE/PROJECT: OCP/PLANTA COMPRESORA OLACAPATO

TITLE: PLANO – AREA 06 TANQUES DE DRENAJE