



This document has been generated for RIO TINTO in the PLANTA COMPRESORA OLACAPATO PROJECT in OLACAPATO, SALTA and must not be used, reproduced, copied or distributed for any other project without written permission from and or compensation due to RIO TINTO.

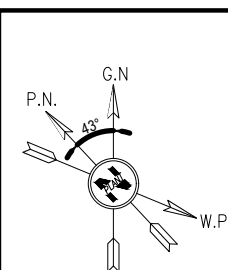


MATCH LINE E 49800 – CONT. EN OCP-0000-CGI-P-DT-30015_H1

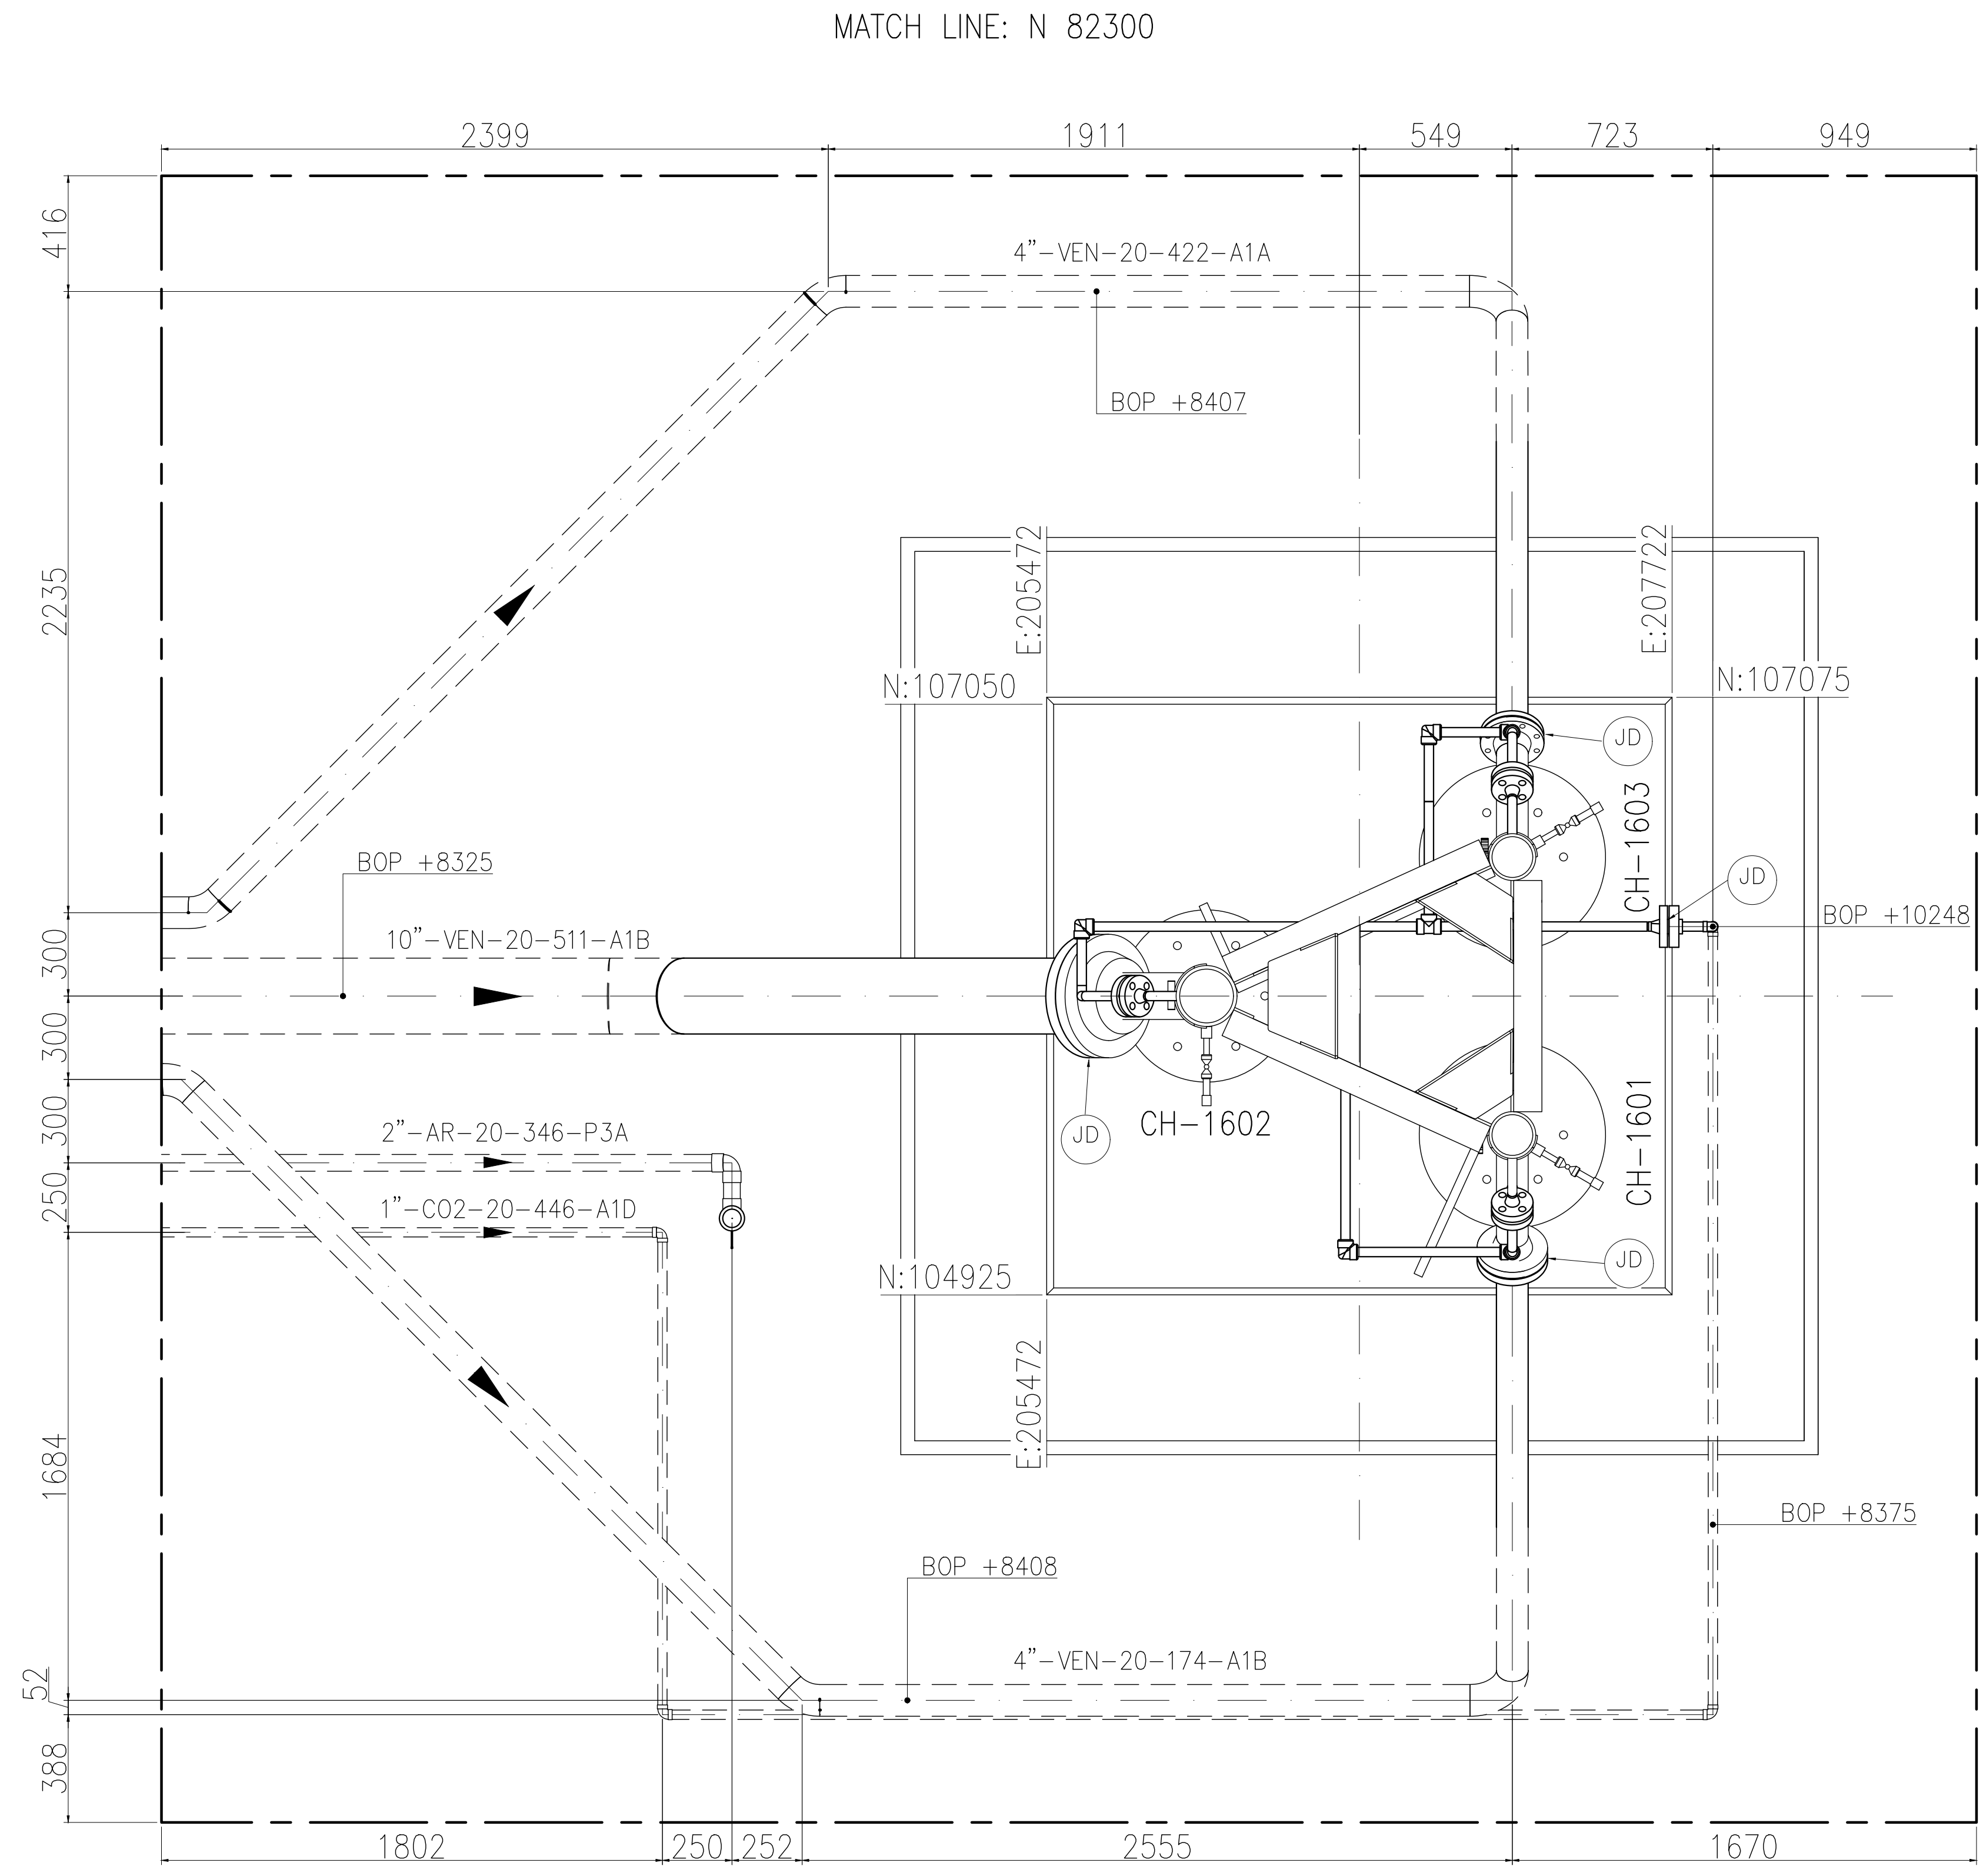

MATCH LINE: N 68800

AREA 07 – CHIMENEAS DE VENTEO

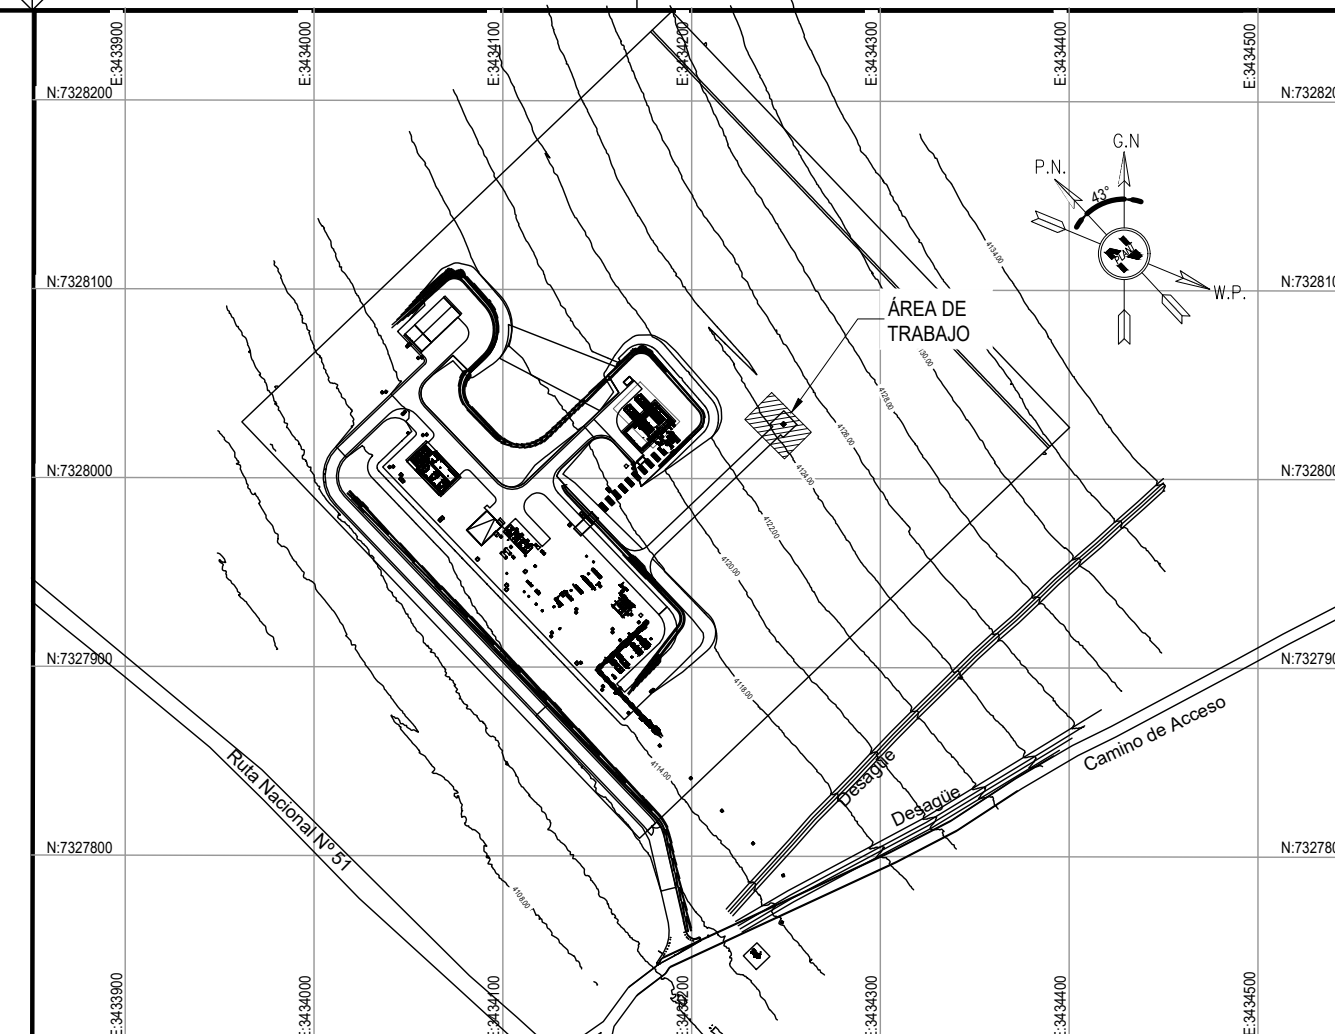

KEY PLAN

NOTES

- 1) TODAS LAS DIMENSIONES EXPRESADAS EN MILIMETROS, SALVO INDICACIÓN CONTRARIA Y DEBERÁN SER VERIFICADAS EN OBRA.
- 2) LAS ELEVACIONES SE EXPRESAN EN METROS. EL 0.00 ; 0.00 DE PLANTA CORRESPONDE A LAS COORDENADAS N:7327810.108, E:3434172.433 DEL MARCO REFERENCIAL GEODÉSICO POSGAR 2007. SISTEMA DE PROYECCIÓN DE COORDENADAS GAUSS-KRUGER FAJA 3.
- 3) EL NIVEL 0.00 CORRESPONDE AL NIVEL 4115.20 M.S.N.M. DE LA PLANTA.

RioTinto

A – Aceptado

C – Comentarios menores - Habilita la emisión en Rev. 0

B – Con comentarios - Modificar y volver a emitir en próxima revisión

R – Rechazado

X S – Visto (Solo INFORMATIVO)

FIRMA: A. Vilarrubi

FECHA: 25-08-2025

La calificación solo es a los efectos de la revisión esta no implica la conformidad sobre la corrección del contenido del documento ni tampoco disminuye la responsabilidad que surja del cumplimiento de los documentos contractuales, la que continúa siendo total y absolutamente exclusiva de la contratista / proveedor

OCP-0000-CGI-R-DP-30007	P&ID-SISTEMA DE VENTEO DE GAS
OCP-0000-CGI-R-LL-30001	LISTADO – LINEAS
OCP-0000-CGI-P-KP-30001	KEY PLAN – LAYOUT DE CAÑERÍAS
OCP-0000-CGI-P-LY-30001	LAYOUT GENERAL
REFERENCE DRAWING N°	REFERENCE DRAWING TITLE

LEGEND

	CAÑERÍAS ENTERRADAS
	CAÑERÍAS AEREAS
	CAÑERÍAS AISLADAS
BOP.:	BOTTOM OF PIPES
EL.:	ELEVACIÓN
N.P.T.:	NIVEL DE PROYECTO TERMINADO
JD.:	JUNTA DIELECTRICA

remsa
ENERGÍA Y MINERÍA SALTERA

GERENCIA TÉCNICA

LUGAR: PROVINCIA DE SALTA- DPTO LA POMA

OBRA: PLANTA COMPRESORA OLACAPATO

ESCALA 1:16

FECHA 19/06/25

DIBUJO EP

REVISO SS




Aprobado Insp. de REMSA

Observaciones:

1	PARA CONSTRUCCIÓN	08/08/2025	S.G.	J.S.	S.S.
0	EMITIDO PARA USO	10/07/2025	E.P.	J.S.	S.S.
A	PARA INFORMACIÓN	19/06/2025	E.P.	J.S.	S.S.

REV	DESCRIPTION	DATE	DRAW	REVIEW	APPROVE	
CUSTOMER:	AREA: –	GECO CONTRATISTA INVOLUCRADO	SITE/PROJECT:	OCP/PLANTA COMPRESORA OLACAPATO		
	SUB-AREA: –		TITLE:	PLANO – AREA 07 CHIMENEAS DE VENTEO		
	SCALE: 1:20		EDC DWG. N°: 1079-P-PL-0000-0007	DWG N°	OCP-0000-CGI-P-DT-30007	REV. 1
	SHEET: 1 – 2		RIO TINTO DWG. N°: OCP-0000-CGI-P-DT-30007			
	REPLACE: –					

This document has been generated for RIO TINTO in the PLANTA COMPRESORA OLACAPATO PROJECT in OLACAPATO, SALTA and must not be used, reproduced, copied or distributed for any other project without written permission from and or compensation due to RIO TINTO.

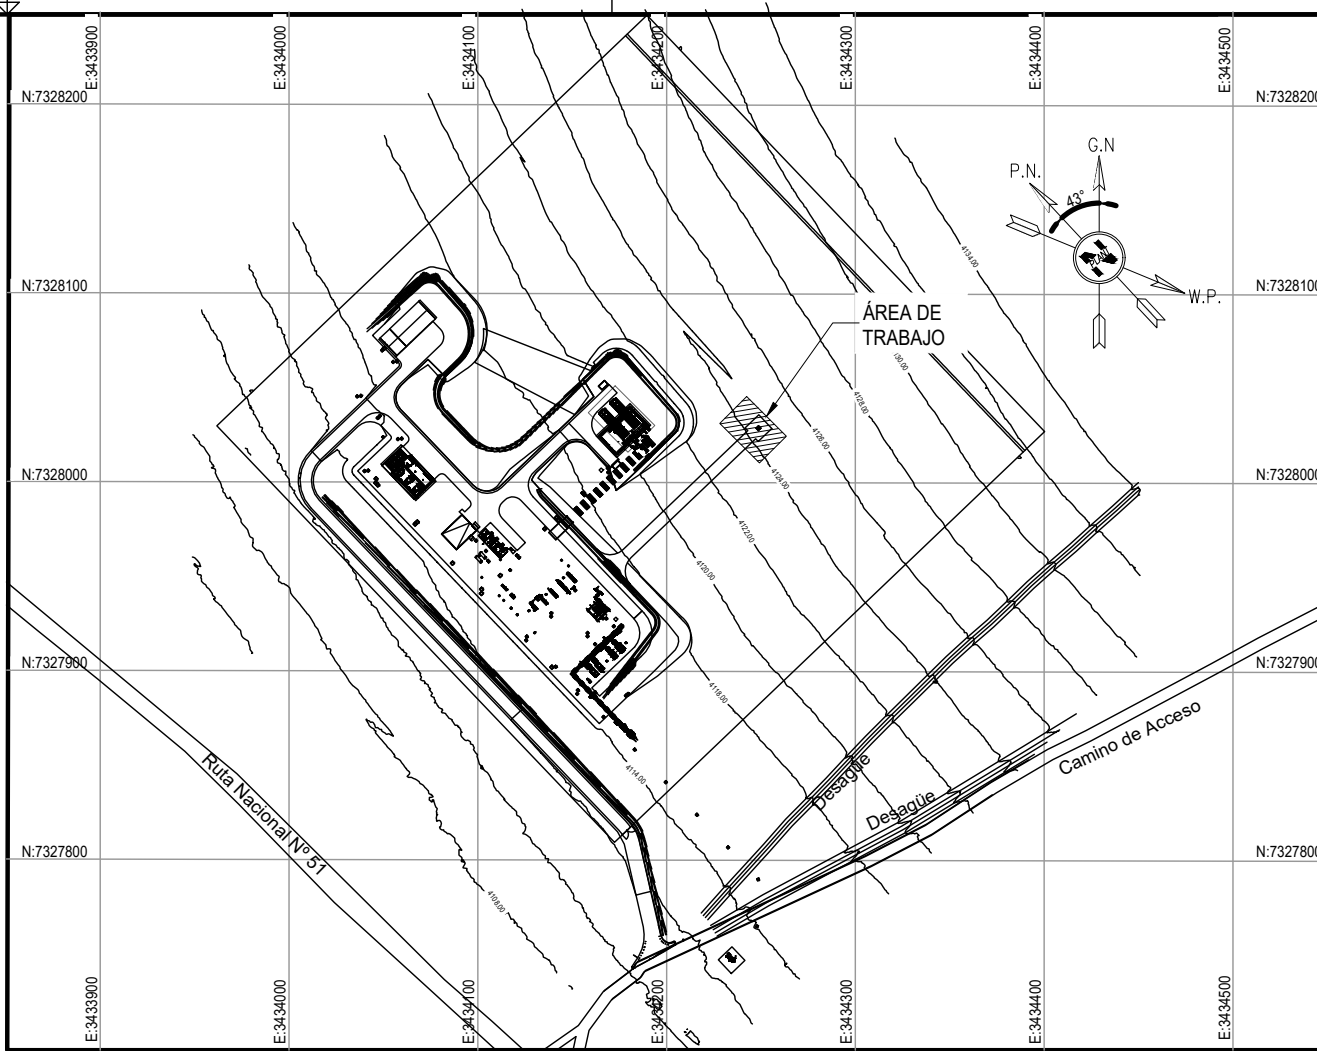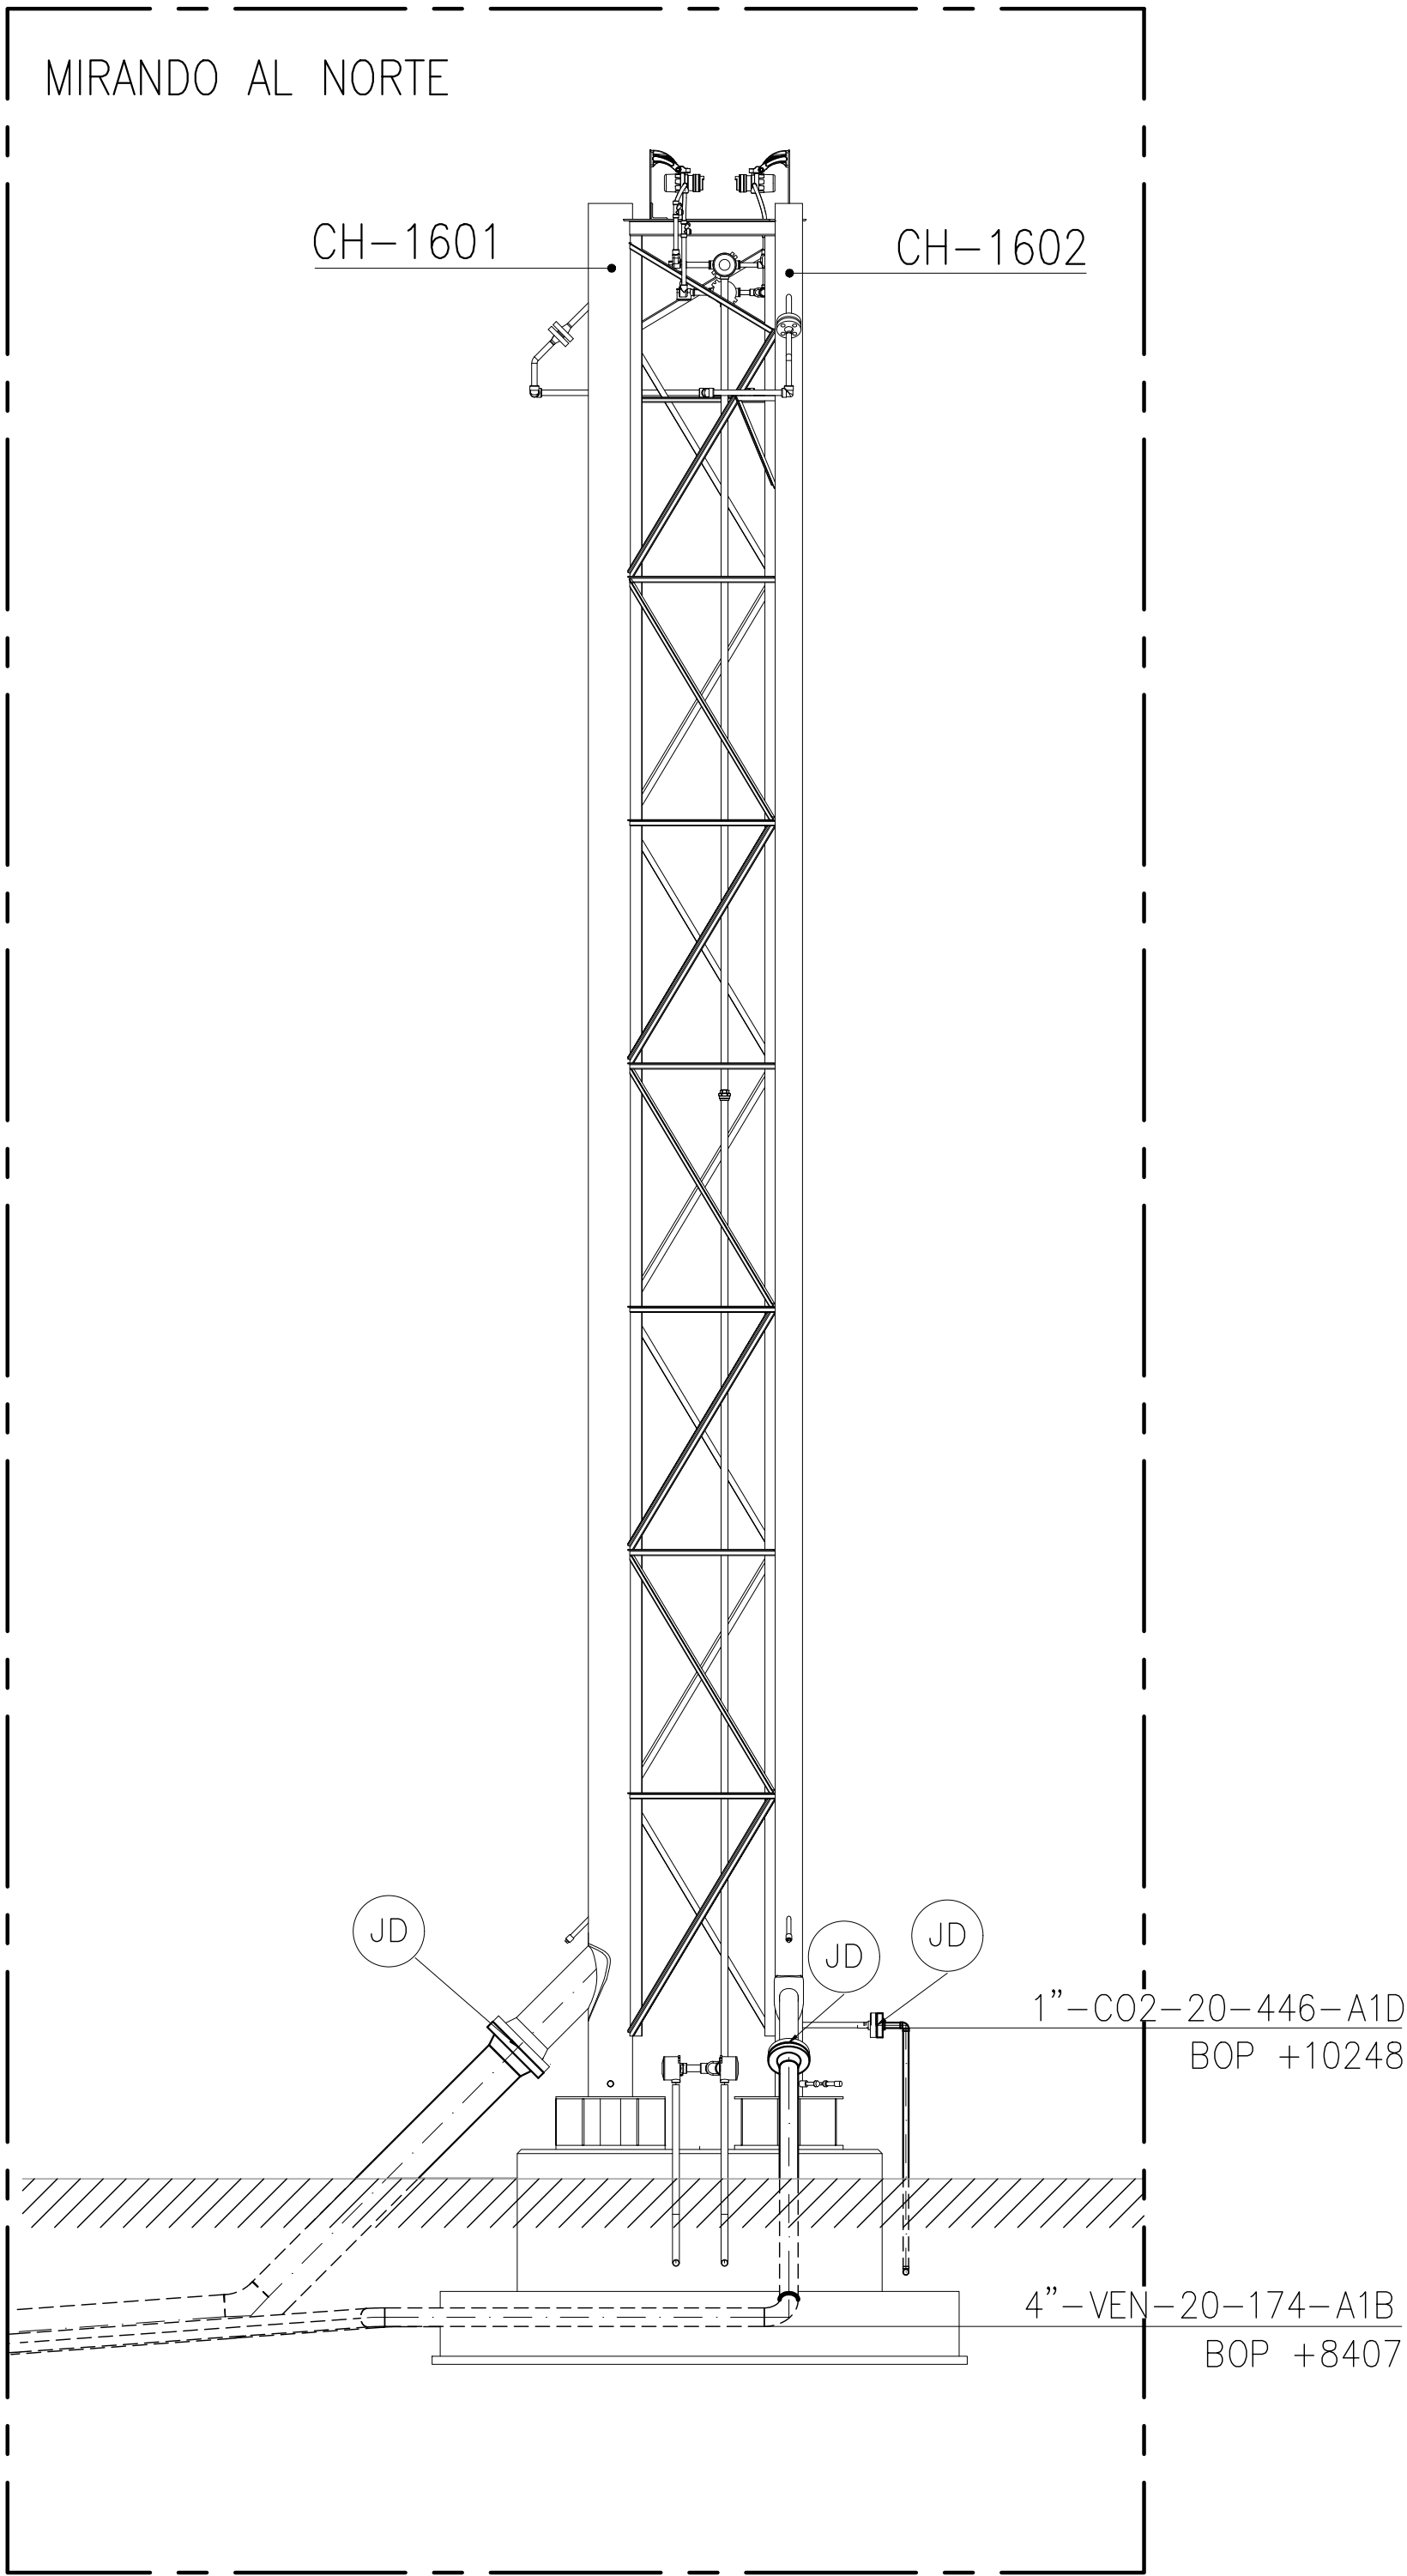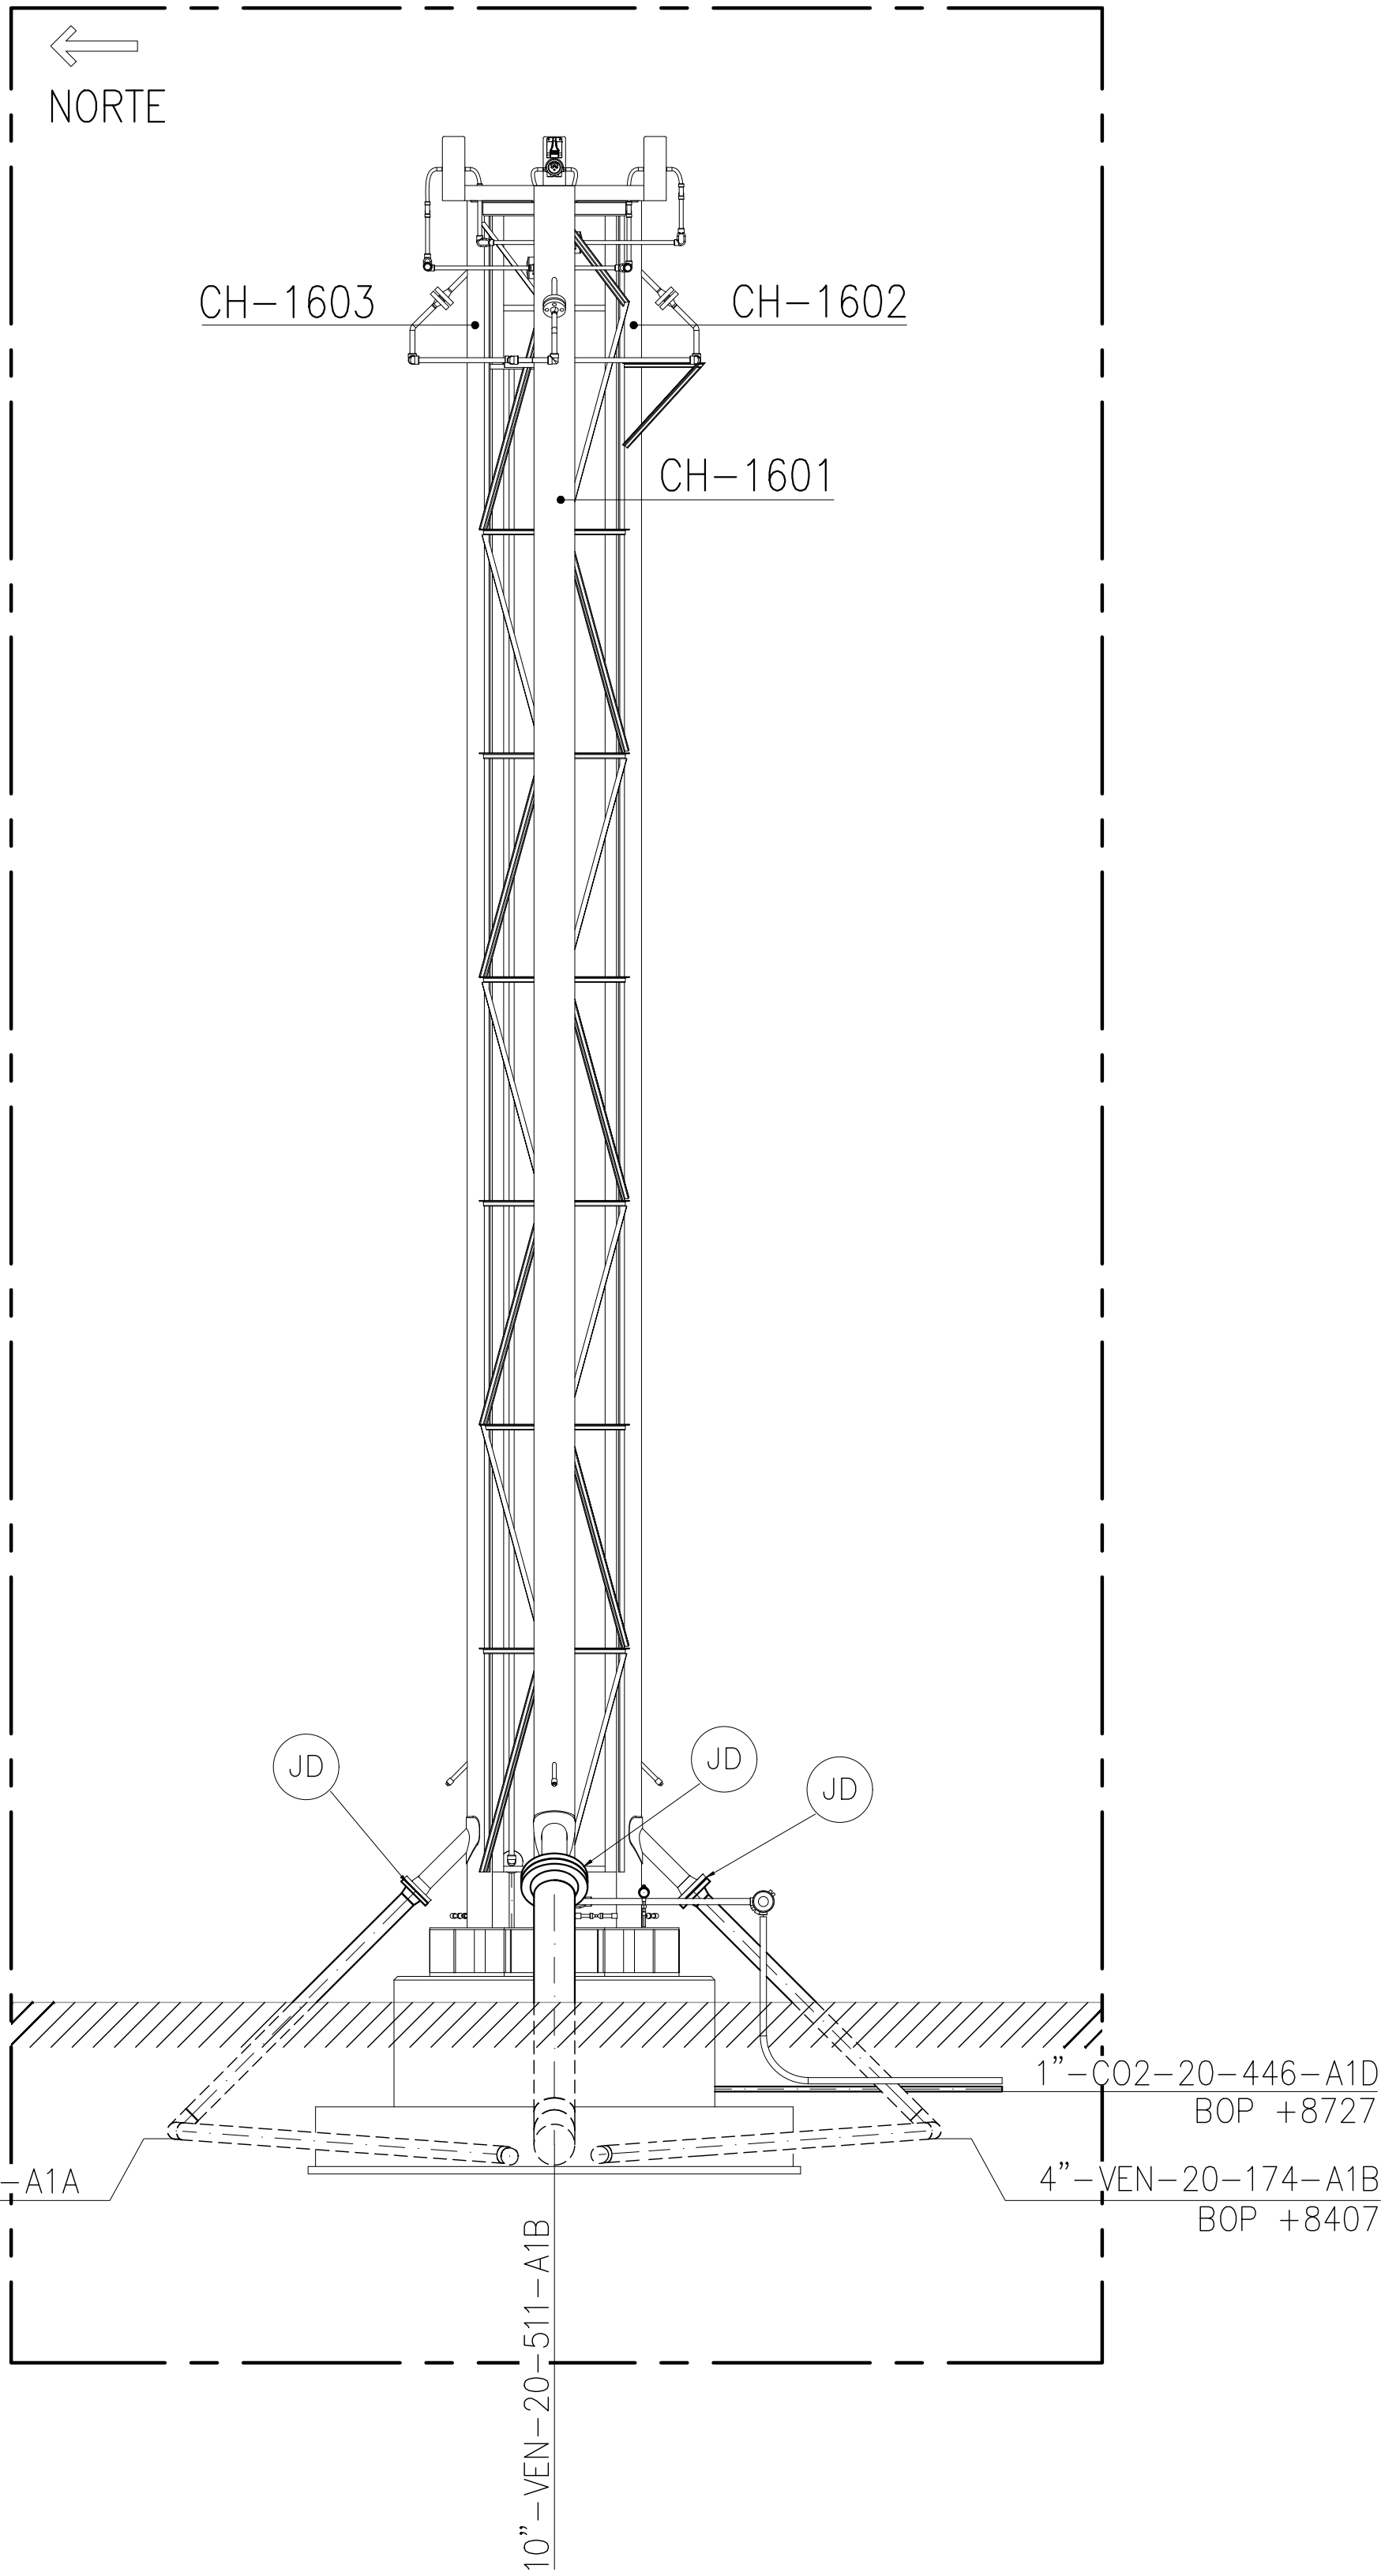

- KEY PLAN
- NOTES
- 1) TODAS LAS DIMENSIONES EXPRESADAS EN MILIMETROS, SALVO INDICACIÓN CONTRARIA Y DEBERÁN SER VERIFICADAS EN OBRA.
 - 2) LAS ELEVACIONES SE EXPRESAN EN METROS. EL 0.00 ; 0.00 DE PLANTA CORRESPONDE A LAS COORDENADAS N:7327810.108, E:3434172.433 DEL MARCO REFERENCIAL GEODÉSICO POSGAR 2007. SISTEMA DE PROYECCIÓN DE COORDENADAS GAUSS-KRUGER FAJA 3.
 - 3) EL NIVEL 0.00 CORRESPONDE AL NIVEL 4115.20 M.S.N.M DE LA PLANTA.

OCP-0000-CGI-R-DP-30007	P&ID-SISTEMA DE VENTEO DE GAS
OCP-0000-CGI-R-LL-30001	LISTADO - LINEAS
OCP-0000-CGI-P-KP-30001	KEY PLAN - LAYOUT DE CAÑERÍAS
OCP-0000-CGI-P-LY-30001	LAYOUT GENERAL
REFERENCE DRAWING N°	REFERENCE DRAWING TITLE

LEGEND	
	CAÑERÍAS ENTERRADAS
	CAÑERÍAS AEREAS
	CAÑERÍAS AISLADAS
BOP.:	BOTTOM OF PIPES
EL.:	ELEVACIÓN
N.T.N.:	NIVEL DE TERRENO NATURAL

 remsa ENERGÍA Y MINERÍA SALTEÑA				GERENCIA TÉCNICA			
LUGAR: PROVINCIA DE SALTA- DPTO LA POMA				PLANO PARA APROBACION DE REMSA Y GASNOR.			
OBRA: PLANTA COMPRESORA OLACAPATO							
ESCALA 1:16	FECHA 19/06/25	DIBUJO EP	REVISO SS	Observaciones:			
Aprobado Insp. de REMSA							
1	PARA CONTRUCCION			08/08/2025	S.G.	J.S.	S.S.
0	EMITIDO PARA USO			10/07/2025	E.P.	J.S.	S.S.
A	PARA INFORMACION			19/06/2025	E.P.	J.S.	S.S.
REV	DESCRIPTION			DATE	DRAW	REVIEW	APPROVE
CUSTOMER:		AREA: SUB-AREA:	 GECO GRUPO EMPRESARIAL COMERCIAL  INLAC INDUSTRIAL NUCLEAR		SITE/PROJECT: OCP/PLANTA COMPRESORA OLACAPATO		
		SCALE: 1:50			TITLE: PLANO - AREA 07 CHIMENAS DE VENTEO		
		SHEET: 2 - 2					
		REPLACE: -					
				DWG N°	OCG-0000-CGI-P-DT-30007		REV. 1

AREA 07 - CHIMENEAS DE VENTEO