



This document has been generated for RIO TINTO in the PLANTA COMPRESORA OLACAPATO PROJECT in OLACAPATO, SALTA and must not be used, reproduced, copied or distributed for any other project without written permission from and or compensation due to RIO TINTO.

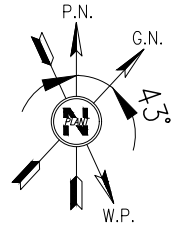

MATCH LINE E: 49800 – CONT. EN OCP-0000-CGI-P-DT-30011_H1

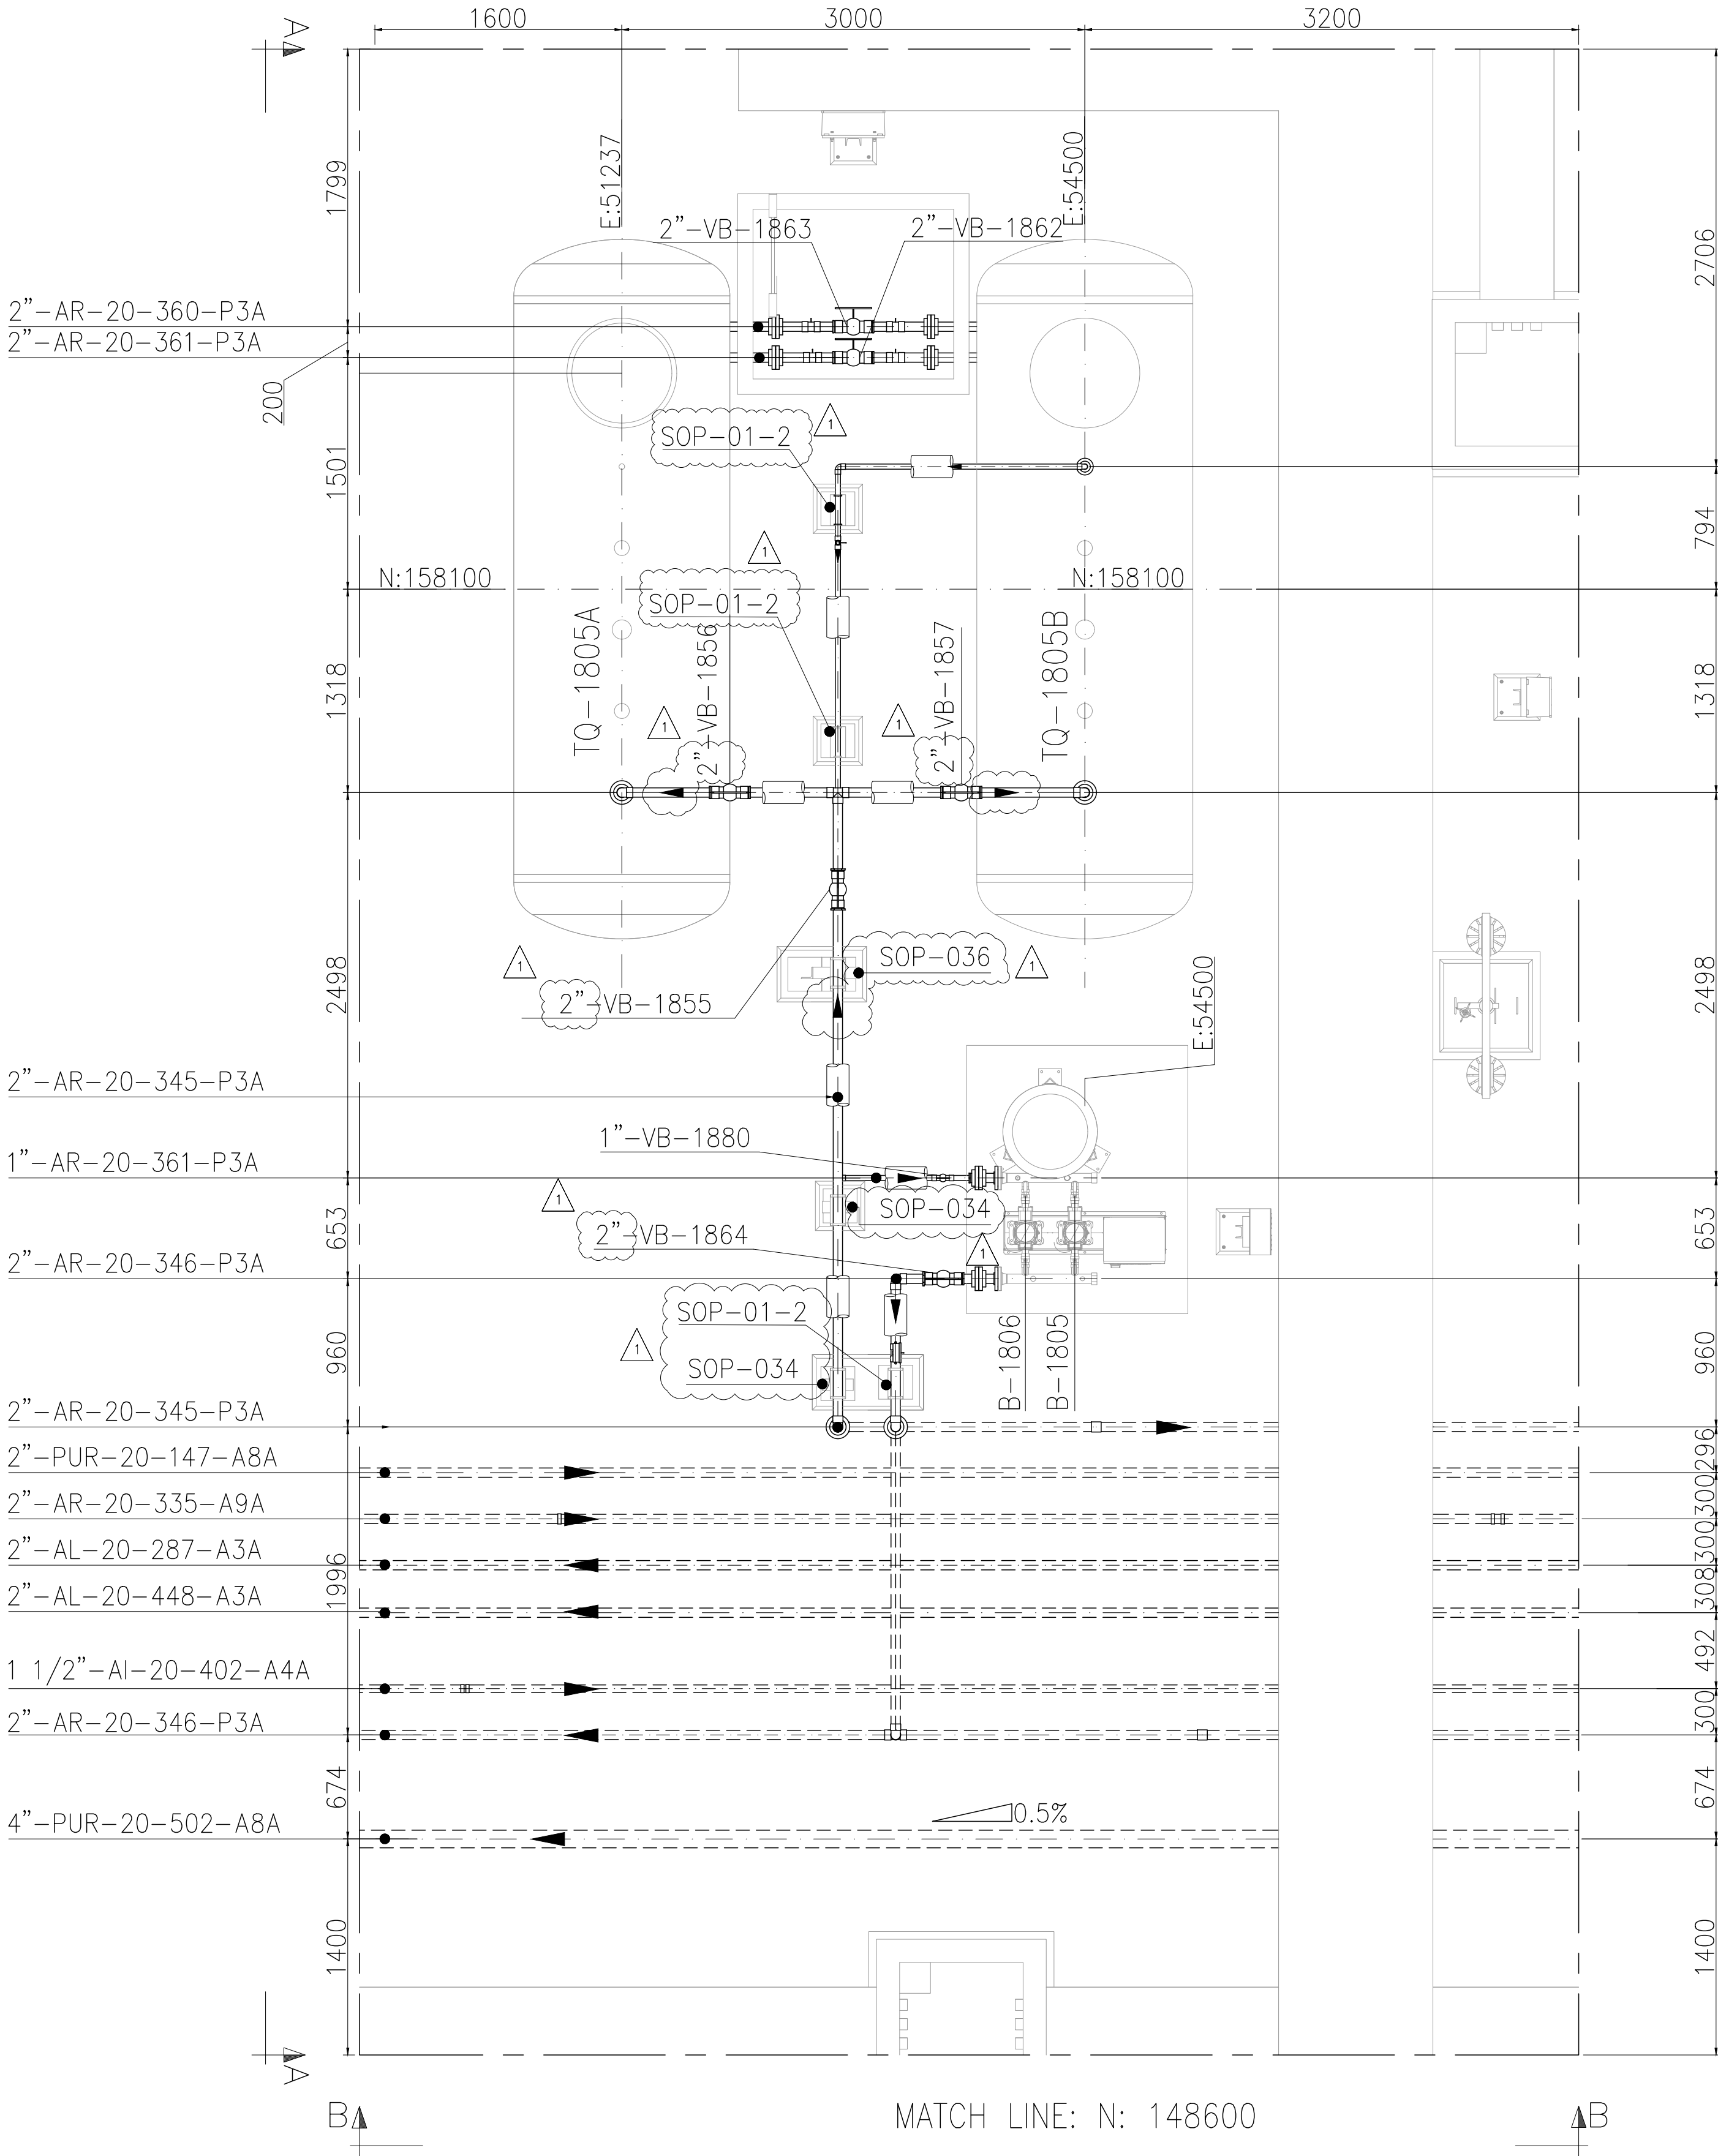

AREA 08 – TANQUES DE ACEITE Y AGUA INDUSTRIAL

RioTinto

- A – Aceptado
C - Comentarios menores - Habilita la emisión en Rev. 0
B - Con Comentarios - Modificar y volver a emitir en próxima revisión
R – Rechazado
X S – Visto (Solo INFORMATIVO)

FIRMA: A.Vilamrubí
FECHA: 26-09-2025

La calificación solo es a los efectos de la revisión esta no implica la conformidad sobre la corrección del contenido del documento ni tampoco disminuye la responsabilidad que surja del cumplimiento de los documentos contractuales, la que continúa siendo total y absolutamente exclusiva de la contratista / proveedor

KEY PLAN

NOTES

- TODAS LAS DIMENSIONES EXPRESADAS EN MILIMETROS, SALVO INDICACIÓN CONTRARIA Y DEBERÁN SER VERIFICADAS EN OBRA.
- LAS ELEVACIONES SE EXPRESAN EN METROS, EL 0.00 ; 0.00 DE PLANTA CORRESPONDE A LAS COORDENADAS N:7327810.108, E:3434172.433 DEL MARCO REFERENCIAL GEODÉSICO POSGAR 2007, SISTEMA DE PROYECCIÓN DE COORDENADAS GAUSS-KRÜGER FAJA 3.
- EL NIVEL 0.00 CORRESPONDE AL NIVEL 4115.20 M.S.N.M DE LA PLANTA.

Rodrigo Gonzalo Cazaux
Firmado digitalmente por Rodrigo Gonzalo Cazaux
Fecha: 2025.09.19 10:30:57 -03'00'

OCP-0000-CEN-M-GD-30004	PLANO DIMENSIONALES GENERALES B-1802/03
OCP-0000-CEN-M-GD-30003	PLANO DIMENSIONALES GENERALES B-1704
OCP-0000-CEN-M-GD-30002	PLANO DIMENSIONALES GENERALES B-1502/03/04/05
OCP-0000-CEN-M-GD-30001	PLANO DIMENSIONALES GENERALES B-1804
LOCP-ID-MEC-PL-018-2	TANQUE DE ALMACENAMIENTO DE ACEITE TQ-1502
LOCP-ID-MEC-PL-018-1	TANQUE DE ALMACENAMIENTO DE ACEITE TQ-1501
LOCP-ID-MEC-PL-017-1	TANQUE DE ALMACENAMIENTO DE AGUA TQ-1801
LOCP-ID-MEC-PL-016-1	TANQUE DE DRENAJES TQ-1702
OCP-0000-CGI-R-DP-30010	P&ID – SISTEMA DE ACEITE
OCP-0000-CGI-R-DP-30009	P&ID – SISTEMA DE AGUA INDUSTRIAL
OCP-0000-CGI-R-DP-30008	P&ID – SISTEMA DE DRENAJE
OCP-0000-CGI-P-KP-30001	KEY PLAN – LAYOUT DE CAÑERÍAS
OCP-0000-CGI-R-LL-30001	LISTADO – LINEAS
OCP-0000-CGI-P-LY-30001	LAYOUT GENERAL
REFERENCE DRAWING N°	REFERENCE DRAWING TITLE

LEGEND

- CAÑERÍAS ENTERRADAS
CAÑERÍAS AEREAS
CAÑERÍAS AISLADAS
BOP.: BOTTOM OF PIPES
EL.: ELEVACIÓN
N.P.T.: NIVEL DE PROYECTO TERMINADO
JD.: JUNTA DIELECTRICA



GERENCIA TÉCNICA


LUGAR: PROVINCIA DE SALTA- DPTO LOS ANDES
OBRA: PLANTA COMPRESORA OLACAPATO

PLANO PARA APROBACIÓN DE REMSA Y NATURGY.


ESCALA INDICADA 04/07/25
FECHA DIBUJO E.P.
REVISO S.S.
Aprobado Insp. de REMSA

Observaciones:

1	MODIFICACIONES INDICADAS	19/09/2025	A.N.	J.S.	S.S.
0	PARA CONSTRUCCION	19/08/2025	A.N.	J.S.	S.S.
A	PARA INFORMACIÓN	04/07/2025	J.S.	J.S.	S.S.
REV	DESCRIPTION	DATE	DRAW	REVIEW	APPROVE
CUSTOMER:	AREA: – SUB-AREA: – SCALE: 1:30 SHEET: 1 – 6	EDC DWG. N°: 1079-P-PL-0000-0008 RIO TINTO DWG. N°: OCP-0000-CGI-P-DT-30008 REPLACE: –	SITE/PROJECT: OCP/PLANTA COMPRESORA OLACAPATO TITLE: PLANO – AREA 08 TANQUES DE ACEITE Y AGUA INDUSTRIAL	DWG N°: OCP-0000-CGI-P-DT-30008	REV. 1

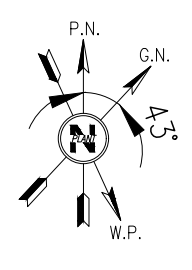


MATCH LINE E: 648808 – CONT. EN OCP-0000-CGI-P-DT-30008_H1

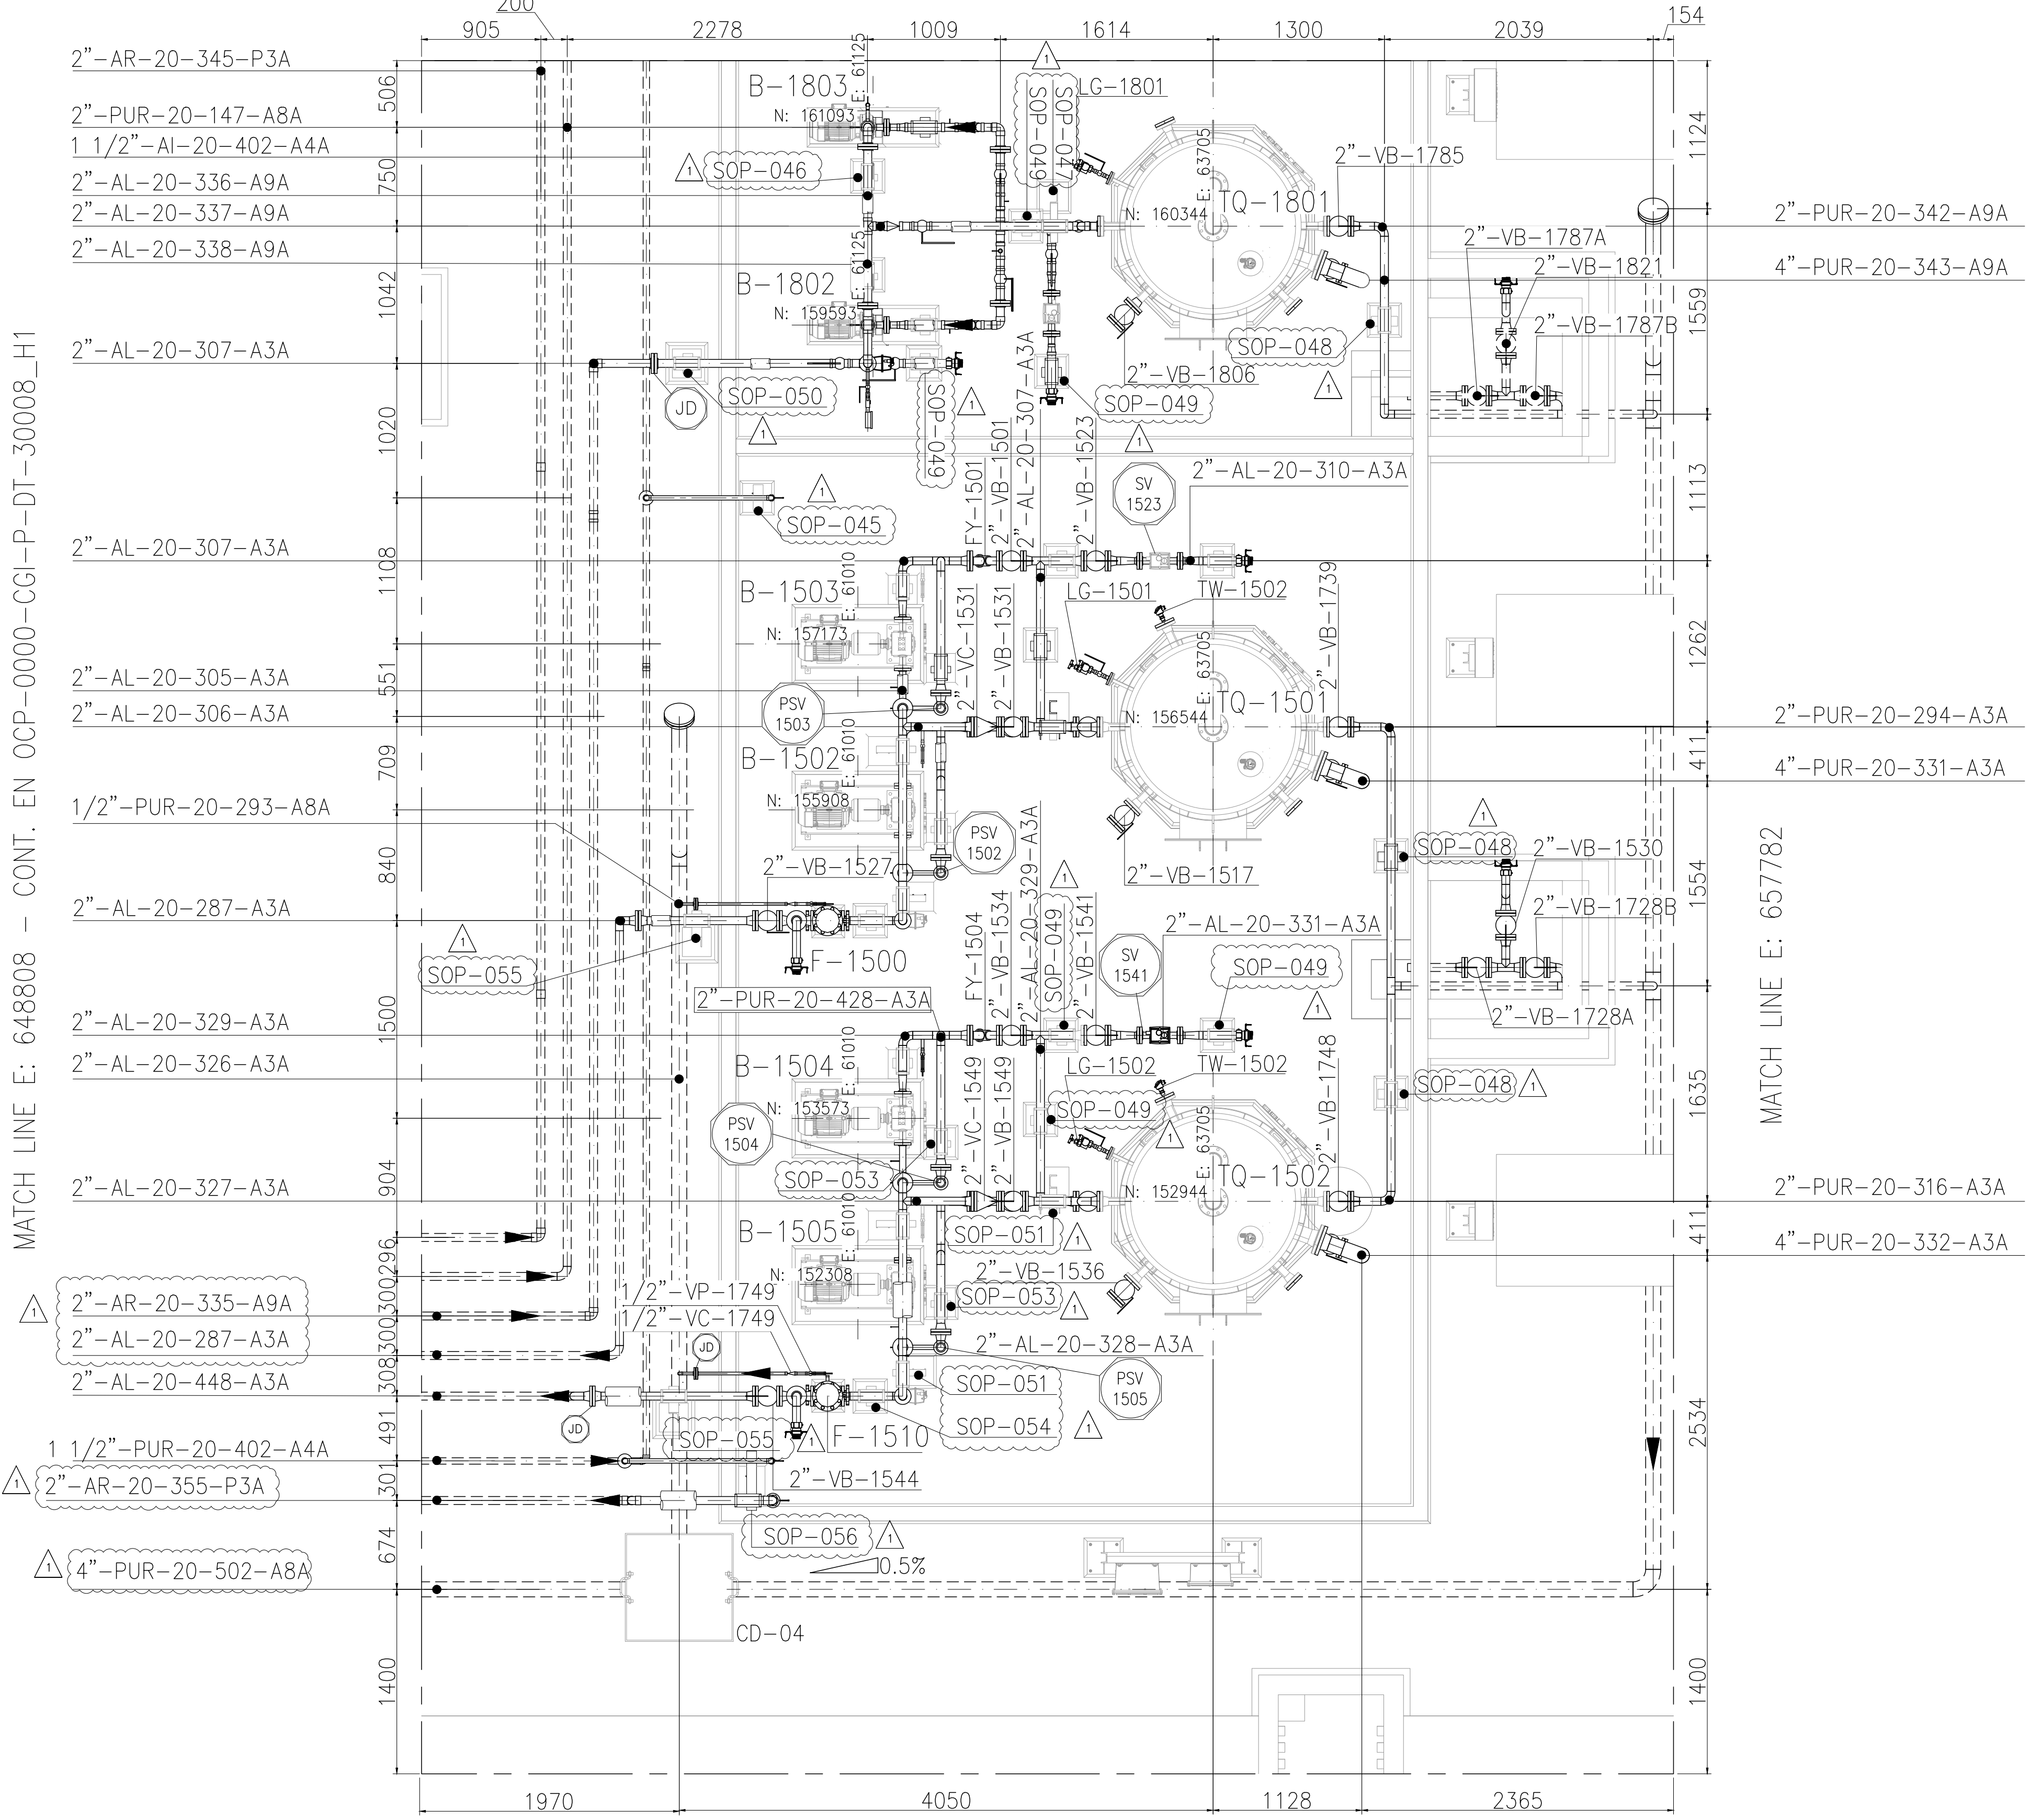

MATCH LINE: N: 148600

AREA 08 – TANQUES DE ACEITE Y AGUA INDUSTRIAL

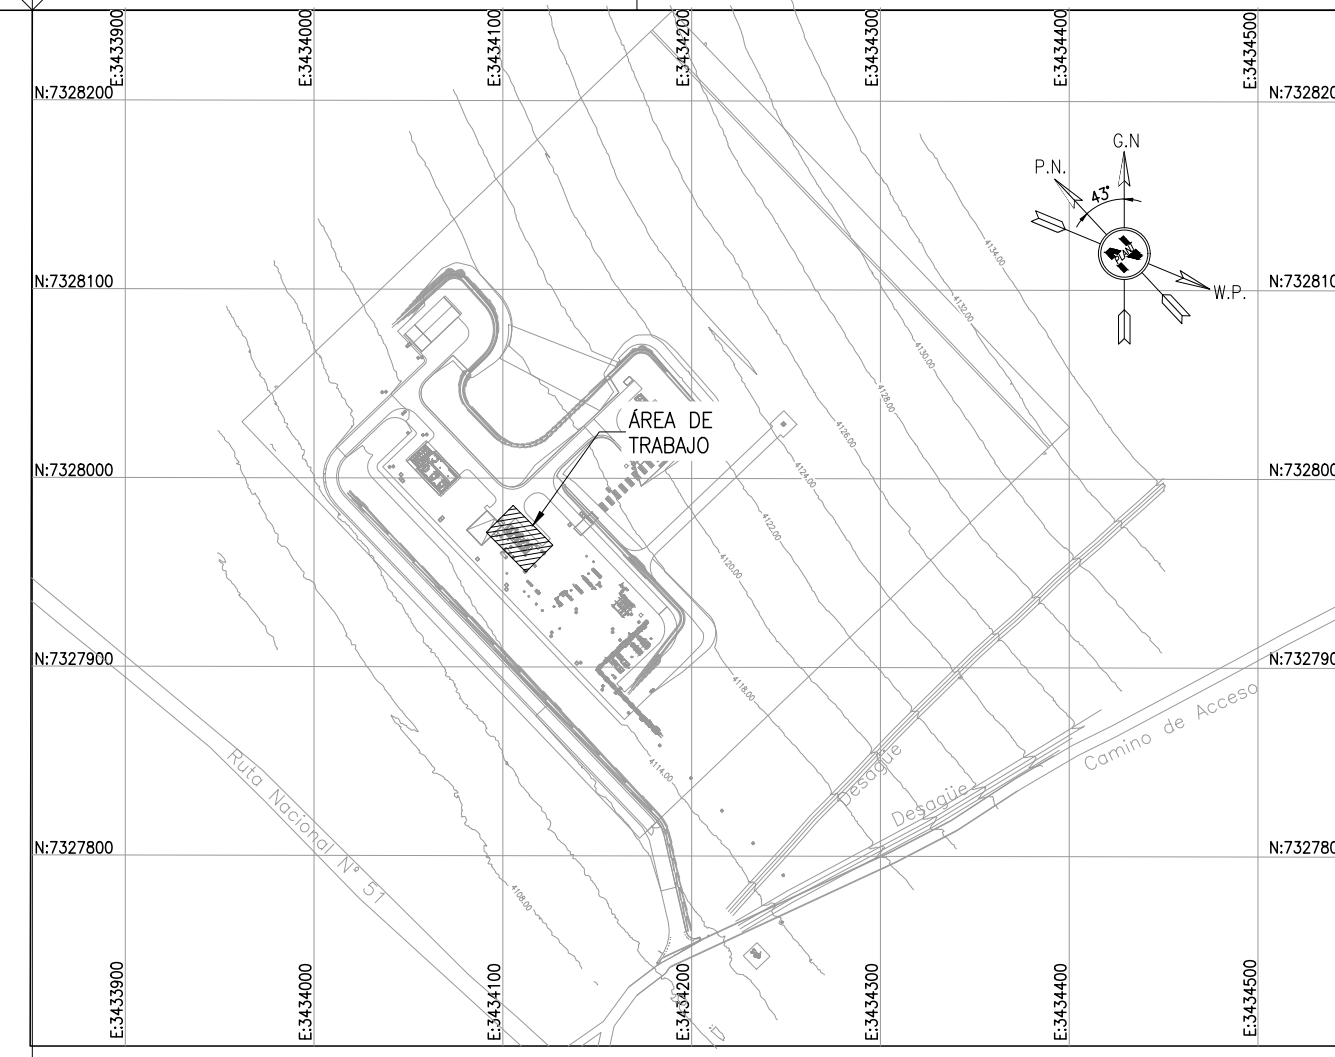


- NOTES
- 1) TODAS LAS DIMENSIONES EXPRESADAS EN MILIMETROS, SALVO INDICACIÓN CONTRARIA Y DEBERÁN SER VERIFICADAS EN OBRA.
 - 2) LAS ELEVACIONES SE EXPRESAN EN METROS, EL 0.00 ; 0.00 DE PLANTA CORRESPONDE A LAS COORDENADAS N:7327810.108, E:3434172.433 DEL MARCO REFERENCIAL GEODESICO POSGAR 2007, SISTEMA DE PROYECCIÓN DE COORDENADAS GAUSS-KRÜGER FAJA 3.
 - 3) EL NIVEL 0.00 CORRESPONDE AL NIVEL 4115.20 M.S.N.M DE LA PLANTA.

OCP-0000-CEN-M-GD-30004	PLANO DIMENSIONALES GENERALES B-1802/03
OCP-0000-CEN-M-GD-30003	PLANO DIMENSIONALES GENERALES B-1704
OCP-0000-CEN-M-GD-30002	PLANO DIMENSIONALES GENERALES B-1502/03/04/05
OCP-0000-CEN-M-GD-30001	PLANO DIMENSIONALES GENERALES B-1804
LOCP-ID-MEC-PL-018-2	TANQUE DE ALMACENAMIENTO DE ACEITE TQ-1502
LOCP-ID-MEC-PL-018-1	TANQUE DE ALMACENAMIENTO DE ACEITE TQ-1501
LOCP-ID-MEC-PL-017-1	TANQUE DE ALMACENAMIENTO DE AGUA TQ-1801
LOCP-ID-MEC-PL-016-1	TANQUE DE DRENAJES TQ-1702
OCP-0000-CGI-R-DP-300010	P&ID – SISTEMA DE ACEITE
OCP-0000-CGI-R-DP-300009	P&ID – SISTEMA DE AGUA INDUSTRIAL
OCP-0000-CGI-R-DP-300008	P&ID – SISTEMA DE DRENAJE
OCP-0000-CGI-P-KP-300001	KEY PLAN – LAYOUT DE CAÑERÍAS
OCP-0000-CGI-R-LL-300001	LISTADO – LINEAS
OCP-0000-CGI-P-LY-300001	LAYOUT GENERAL
REFERENCE DRAWING N°	REFERENCE DRAWING TITLE


LEGEND	
	CAÑERÍAS ENTERRADAS
	CAÑERÍAS AEREAS
	CAÑERÍAS AISLADAS
BOP.:	BOTTOM OF PIPES
EL.:	ELEVACIÓN
N.P.T.:	NIVEL DE PROYECTO TERMINADO
JD.:	JUNTA DIELECTRICA

		GERENCIA TÉCNICA			
LUGAR:	PROVINCIA DE SALTA- DPTO LOS ANDES		PLANO PARA APROBACIÓN DE REMSA Y NATURGY.		
OBRA:	PLANTA COMPRESORA OLACAPATO				
ESCALA INDICADA	FECHA 04/07/25	DIBUJO E.P.	REVISO S.S.	Observaciones:	
Aprobado Insp. de REMSA					
1	MODIFICACIONES INDICADAS	19/09/2025	A.N.	J.S.	S.S.
0	PARA CONSTRUCCION	19/08/2025	A.N.	J.S.	S.S.
A	PARA INFORMACIÓN	04/07/2025	E.P.	J.S.	S.S.
REV	DESCRIPTION	DATE	DRAW	REVIEW	APPROVE
CUSTOMER:	AREA: –			SITE/PROJECT: OCP/PLANTA COMPRESORA OLACAPATO	
	SUB-AREA: –			TITLE: PLANO – AREA 08	
	SCALE: 1:30	EDC DWG. N°: 1079-P-PL-0000-0008		TANQUES DE ACEITE Y AGUA INDUSTRIAL	
	SHEET: 1 – 6	RIO TINTO DWG. N°: OCP-0000-CGI-P-DT-30008			
	REPLACE: –				
		DWG N°	OCP-0000-CGI-P-DT-30008	REV	1


This document has been generated for RIO TINTO in the PLANTA COMPRESORA OLACAPATO PROJECT in OLACAPATO, SALTA and must not be used, reproduced, copied or distributed for any other project without written permission from and or compensation due to RIO TINTO.

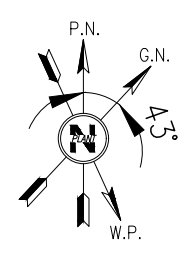

AREA 08 – TANQUES DE ACEITE Y AGUA INDUSTRIAL

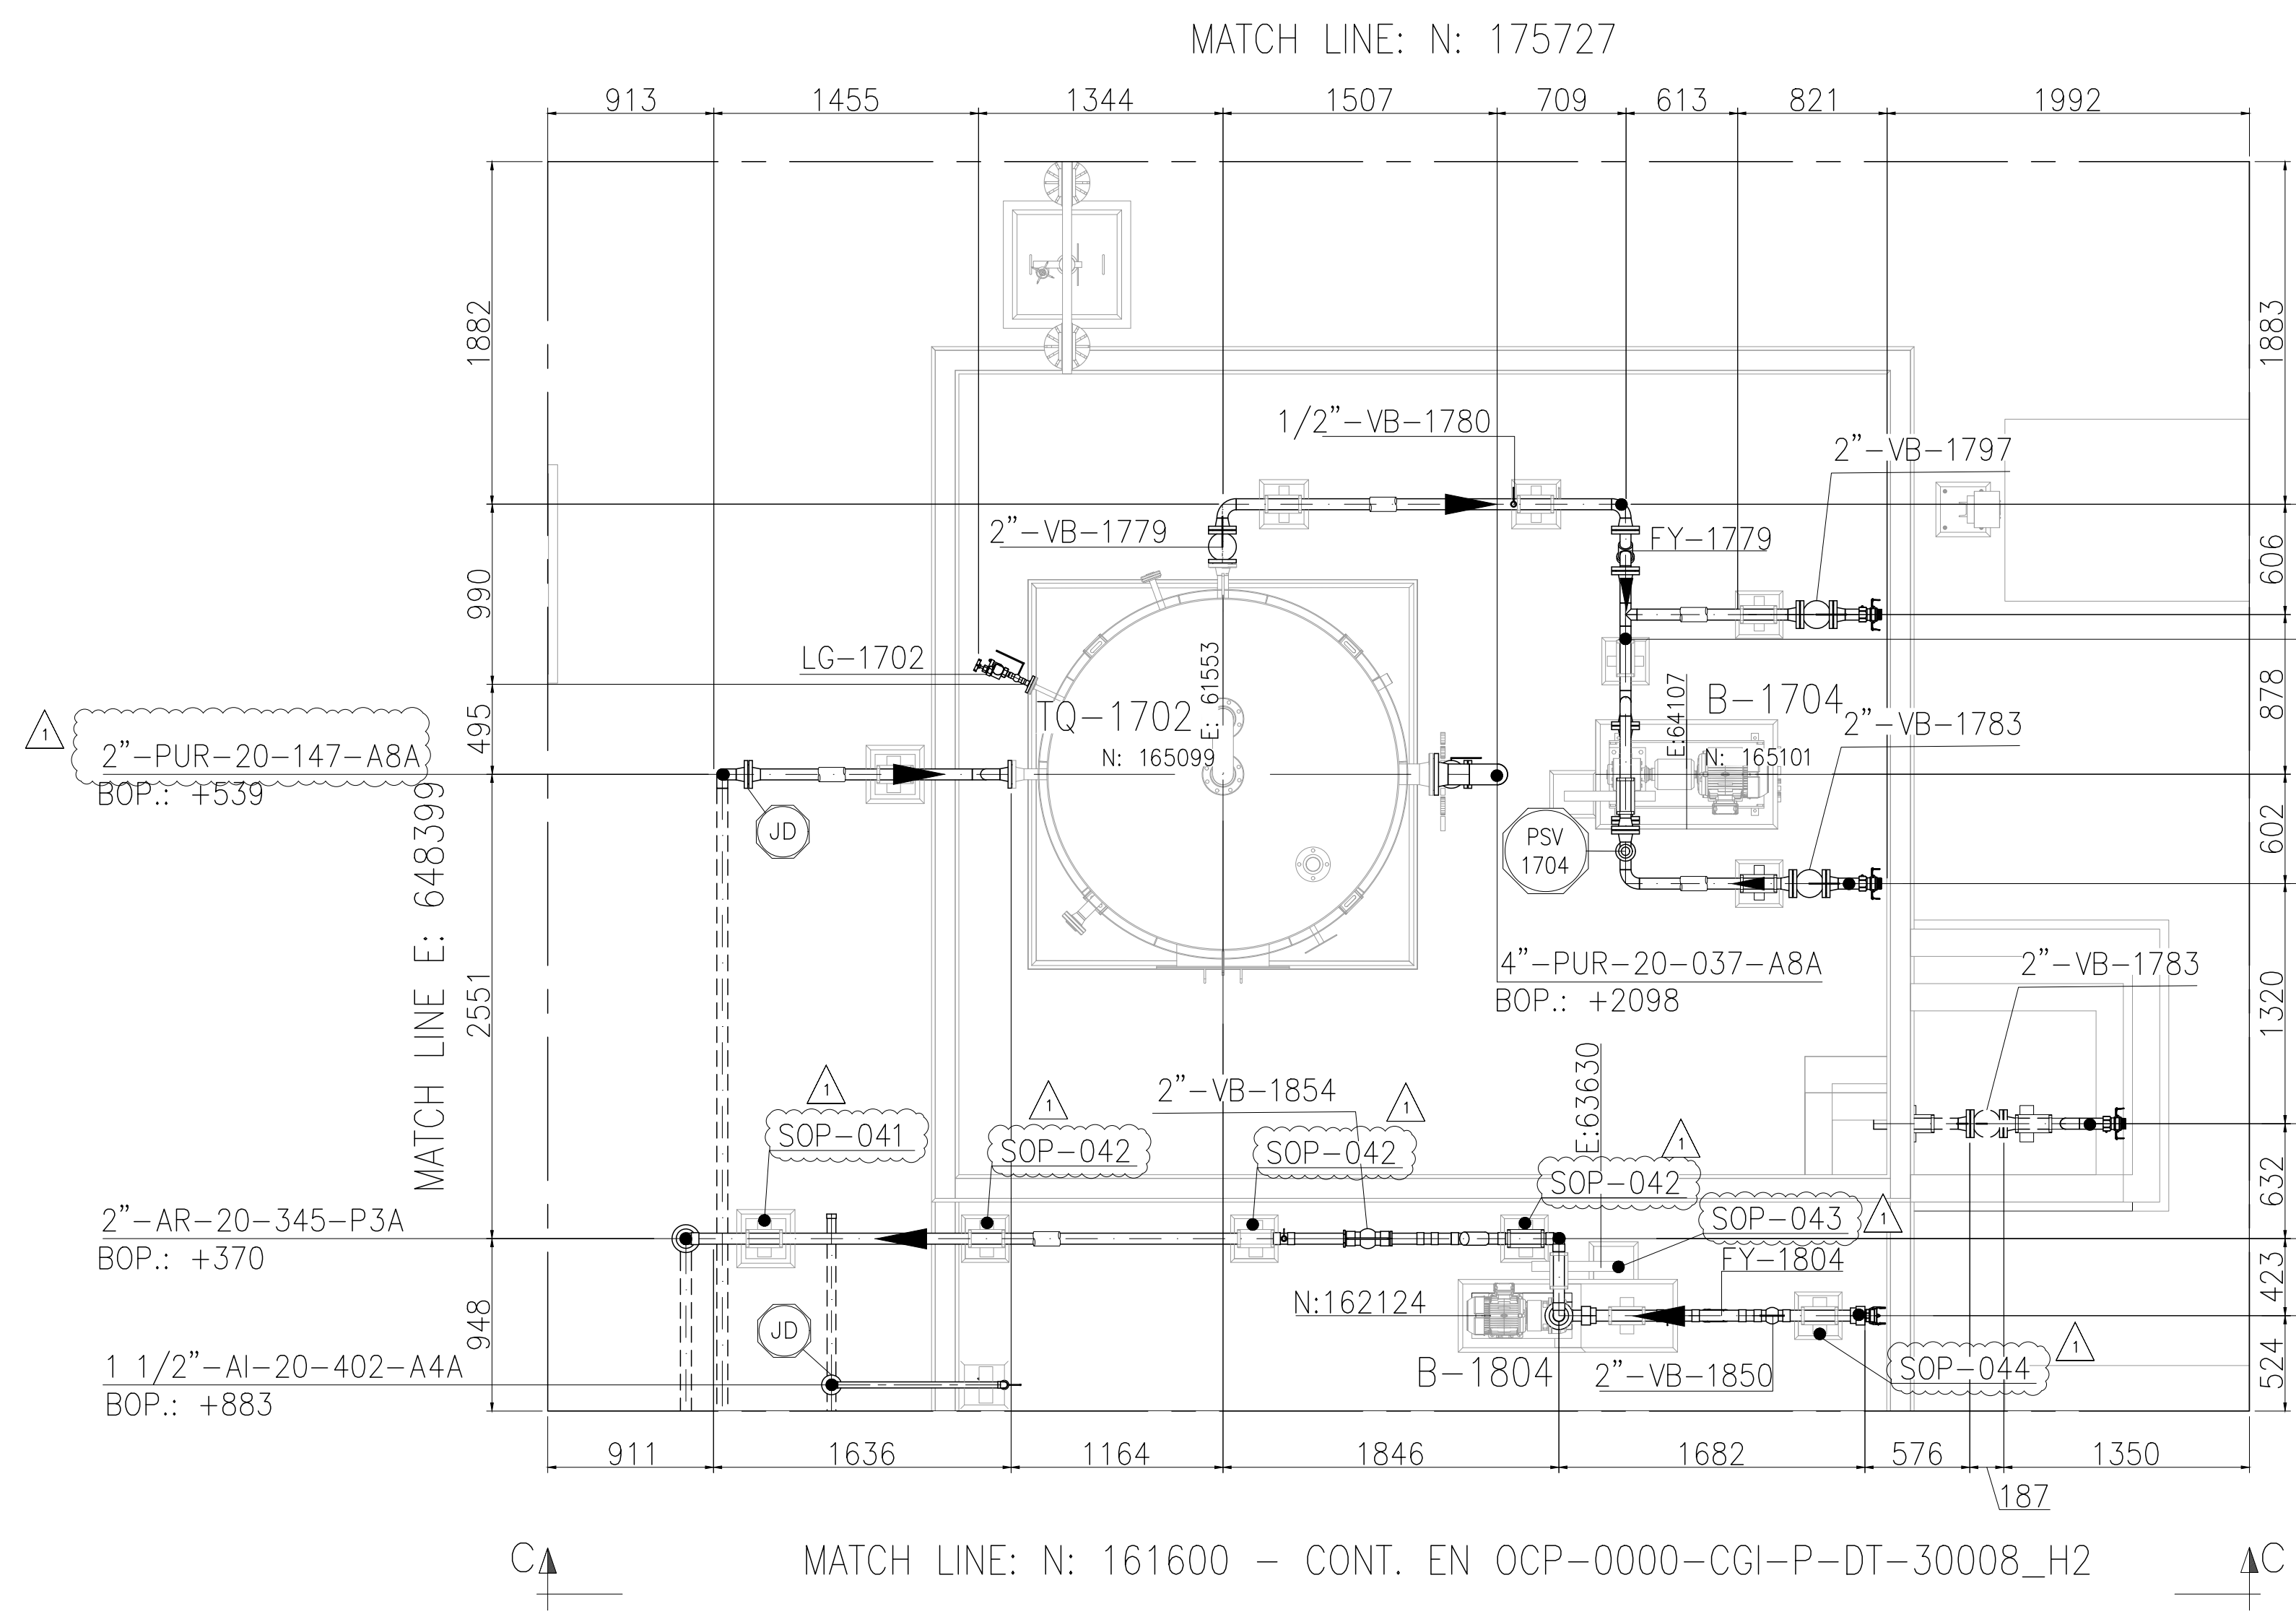

MATCH LINE E: 657752

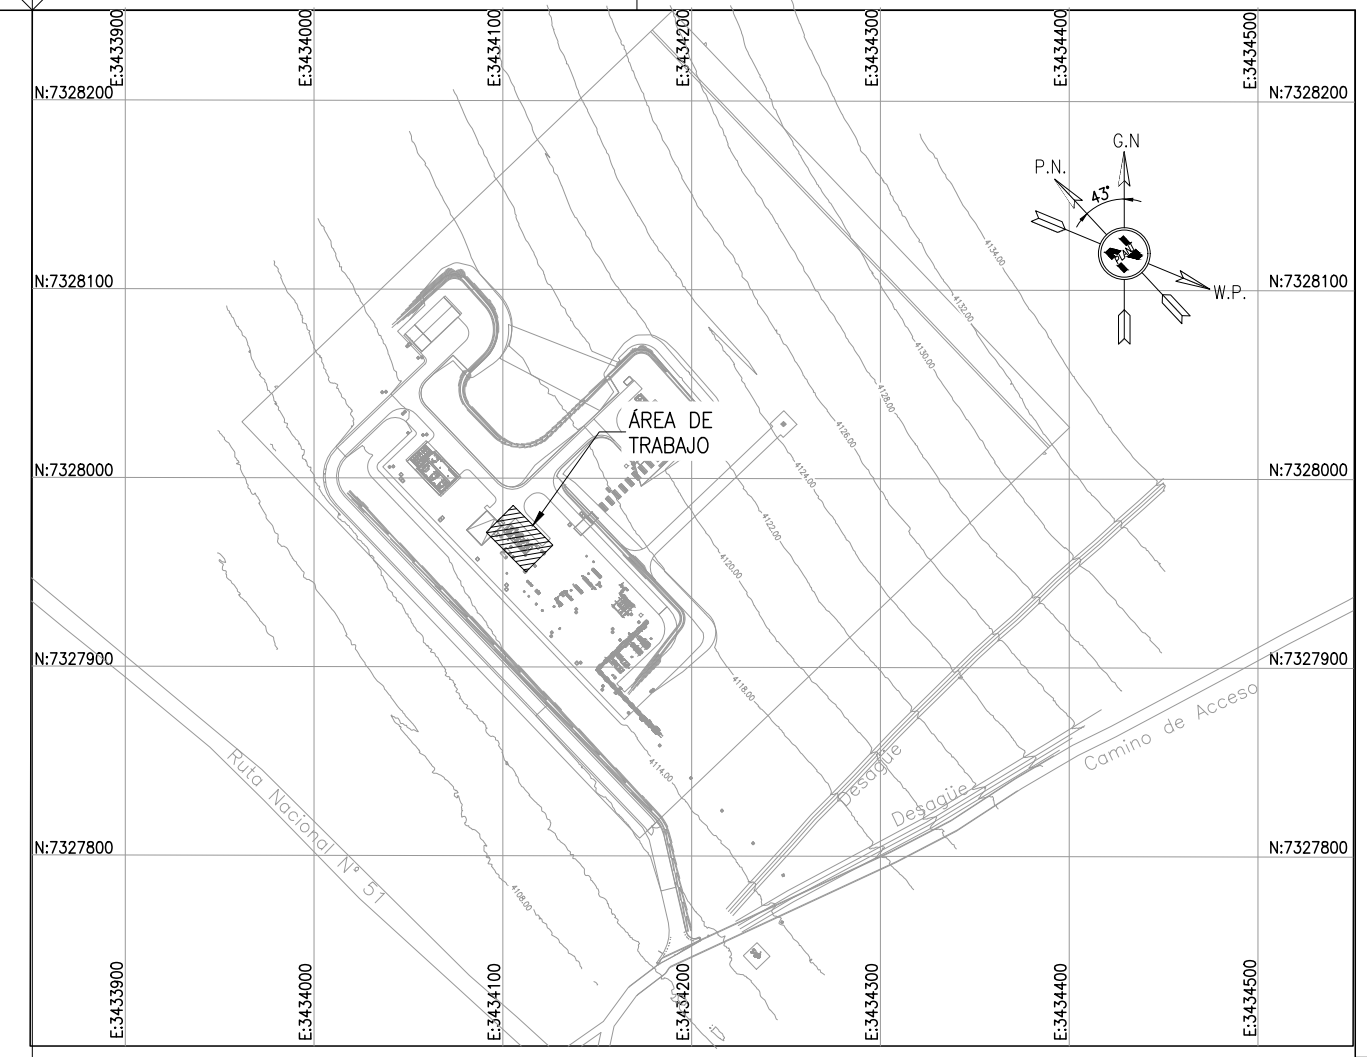


- NOTES
- 1) TODAS LAS DIMENSIONES EXPRESADAS EN MILIMETROS, SALVO INDICACIÓN CONTRARIA Y DEBERÁN SER VERIFICADAS EN OBRA.
 - 2) LAS ELEVACIONES SE EXPRESAN EN METROS. EL 0.00 ; 0.00 DE PLANTA CORRESPONDE A LAS COORDENADAS N:7327810.108, E:3434172.433 DEL MARCO REFERENCIAL GEODESICO POSGAR 2007. SISTEMA DE PROYECCIÓN DE COORDENADAS GAUSS-KRÜGER FAJA 3.
 - 3) EL NIVEL 0.00 CORRESPONDE AL NIVEL 4115.20 M.S.N.M DE LA PLANTA.

OCP-0000-CEN-M-GD-30004	PLANO DIMENSIONALES GENERALES B-1802/03
OCP-0000-CEN-M-GD-30003	PLANO DIMENSIONALES GENERALES B-1704
OCP-0000-CEN-M-GD-30002	PLANO DIMENSIONALES GENERALES B-1502/03/04/05
OCP-0000-CEN-M-GD-30001	PLANO DIMENSIONALES GENERALES B-1804
LOCP-ID-MEC-PL-018-2	TANQUE DE ALMACENAMIENTO DE ACEITE TQ-1502
LOCP-ID-MEC-PL-018-1	TANQUE DE ALMACENAMIENTO DE ACEITE TQ-1501
LOCP-ID-MEC-PL-017-1	TANQUE DE ALMACENAMIENTO DE AGUA TQ-1801
LOCP-ID-MEC-PL-016-1	TANQUE DE DRENAJES TQ-1702
OCP-0000-CGI-R-DP-30010	P&ID – SISTEMA DE ACEITE
OCP-0000-CGI-R-DP-30009	P&ID – SISTEMA DE AGUA INDUSTRIAL
OCP-0000-CGI-R-DP-30008	P&ID – SISTEMA DE DRENAJE
OCP-0000-CGI-P-KP-30001	KEY PLAN – LAYOUT DE CAÑERÍAS
OCP-0000-CGI-R-LL-30001	LISTADO – LINEAS
OCP-0000-CGI-P-LY-30001	LAYOUT GENERAL
REFERENCE DRAWING N°	REFERENCE DRAWING TITLE

LEGEND	
	CAÑERÍAS ENTERRADAS
	CAÑERÍAS AEREAS
	CAÑERÍAS AISLADAS
BOP.:	BOTTOM OF PIPES
EL.:	ELEVACIÓN
N.P.T.:	NIVEL DE PROYECTO TERMINADO
JD.:	JUNTA DIELECTRICA

 remsa ENERGÍA Y MINERÍA SALTA				GERENCIA TÉCNICA			
LUGAR: PROVINCIA DE SALTA- DPTO LOS ANDES				PLANO PARA APROBACIÓN DE REMSA Y NATURGY.			
OBRA: PLANTA COMPRESORA OLACAPATO							
ESCALA INDICADA	FECHA 04/07/25	DIBUJO E.P.	REVISO S.S.	Observaciones:			
Aprobado Insp. de REMSA							
1	MODIFICACIONES INDICADAS			19/09/2025	A.N.	J.S.	S.S.
0	PARA CONSTRUCCION			19/08/2025	A.N.	J.S.	S.S.
A	PARA INFORMACIÓN			04/07/2025	E.P.	J.S.	S.S.
REV	DESCRIPTION			DATE	DRAW	REVIEW	APPROVE
CUSTOMER:		AREA: —		 GECO SOLUCIONES DE INYECCIÓN  CONTINUS  INVILAC SOLUCIONES DE INYECCIÓN		SITE/PROJECT: OCP/PLANTA COMPRESORA OLACAPATO	
		SUB-AREA: —				TITLE:	
RioTinto		SCALE: 1:30				PLANO – AREA 08 TANQUES DE ACEITE Y AGUA INDUSTRIAL	
		SHEET: 1 - 6					
		RIO RINTO DWG. N°: OCP-0000-CGI-P-DT-30008					
		REPLACE:				DWG N°	OCP-0000-CGI-P-DT-30008
						REV.	1

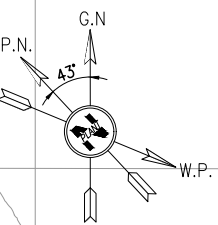

NOTES

- 1) TODAS LAS DIMENSIONES EXPRESADAS EN MILIMETROS, SALVO INDICACIÓN CONTRARIA Y DEBERÁN SER VERIFICADAS EN OBRA.
- 2) LAS ELEVACIONES SE EXPRESAN EN METROS. EL 0.00 ; 0.00 DE PLANTA CORRESPONDE A LAS COORDENADAS N:7327810.108, E:3434172.433 DEL MARCO REFERENCIAL GEODÉSICO POSGAR 2007. SISTEMA DE PROYECCIÓN DE COORDENADAS GAUSS-KRUGER FAJA 3.
- 3) EL NIVEL 0.00 CORRESPONDE AL NIVEL 4115.20 M.S.N.M DE LA PLANTA.

LEGEND

	CAÑERÍAS ENTERRADAS
	CAÑERÍAS AEREAS
	CAÑERÍAS AISLADAS

BOP.: BOTTOM OF PIPES
 EL.: ELEVACIÓN
 N.P.T.: NIVEL DE PROYECTO TER
 JD.: JUNTA DIELECTRICA



PLANO PARA APROBACIÓN DE
REMSA Y NATURGY.

PLANTA COMPRESORA OLACAPATO


ESCALA INDICADA	FECHA 04/07/25	DIBUJO E.P.	REVISO S.S.
Aprobado Insp. de REMSA			

Observaciones:

1	MODIFICACIONES INDICADAS	19/09/2025	A.N.	J.S.	S.S.			
0	PARA CONSTRUCCION	19/08/2025	A.N.	J.S.	S.S.			
A	PARA INFORMACION	04/07/2025	E.P.	J.S.	S.S.			
REV	DESCRIPTION		DATE	DRAW	REVIEW	APPROVE		
CUSTOMER:	AREA: SUB-AREA: SCALE: 1:30 SHEET: 1 - 6	 EDC DWG. N°: 1079-P-PL-0000-000B RIO RINTO DWG. N°: OCP-0000-CGI-P-DT-3000B REPLACE:	SITE/PROJECT: OCP/PLANTA OLACAPATO COMPRESORA TITLE: PLANO ~ AREA 08 TANQUES DE ACEITE Y AGUA INDUSTRIAL					
Rio Tinto			DWG N°	OCP-0000-CGI-P-DT-3000B	REV	1		


This document has been generated for RIO TINTO in the PLANTA COMPRESORA OLACAPATO PROJECT in OLACAPATO, SALTA and must not be used, reproduced, copied or distributed for any other project without written permission from and or compensation due to RIO TINTO.

MATCH LINE E: 49800 - CONT. EN OCP-0000-CGI-P-DT-30011_H1

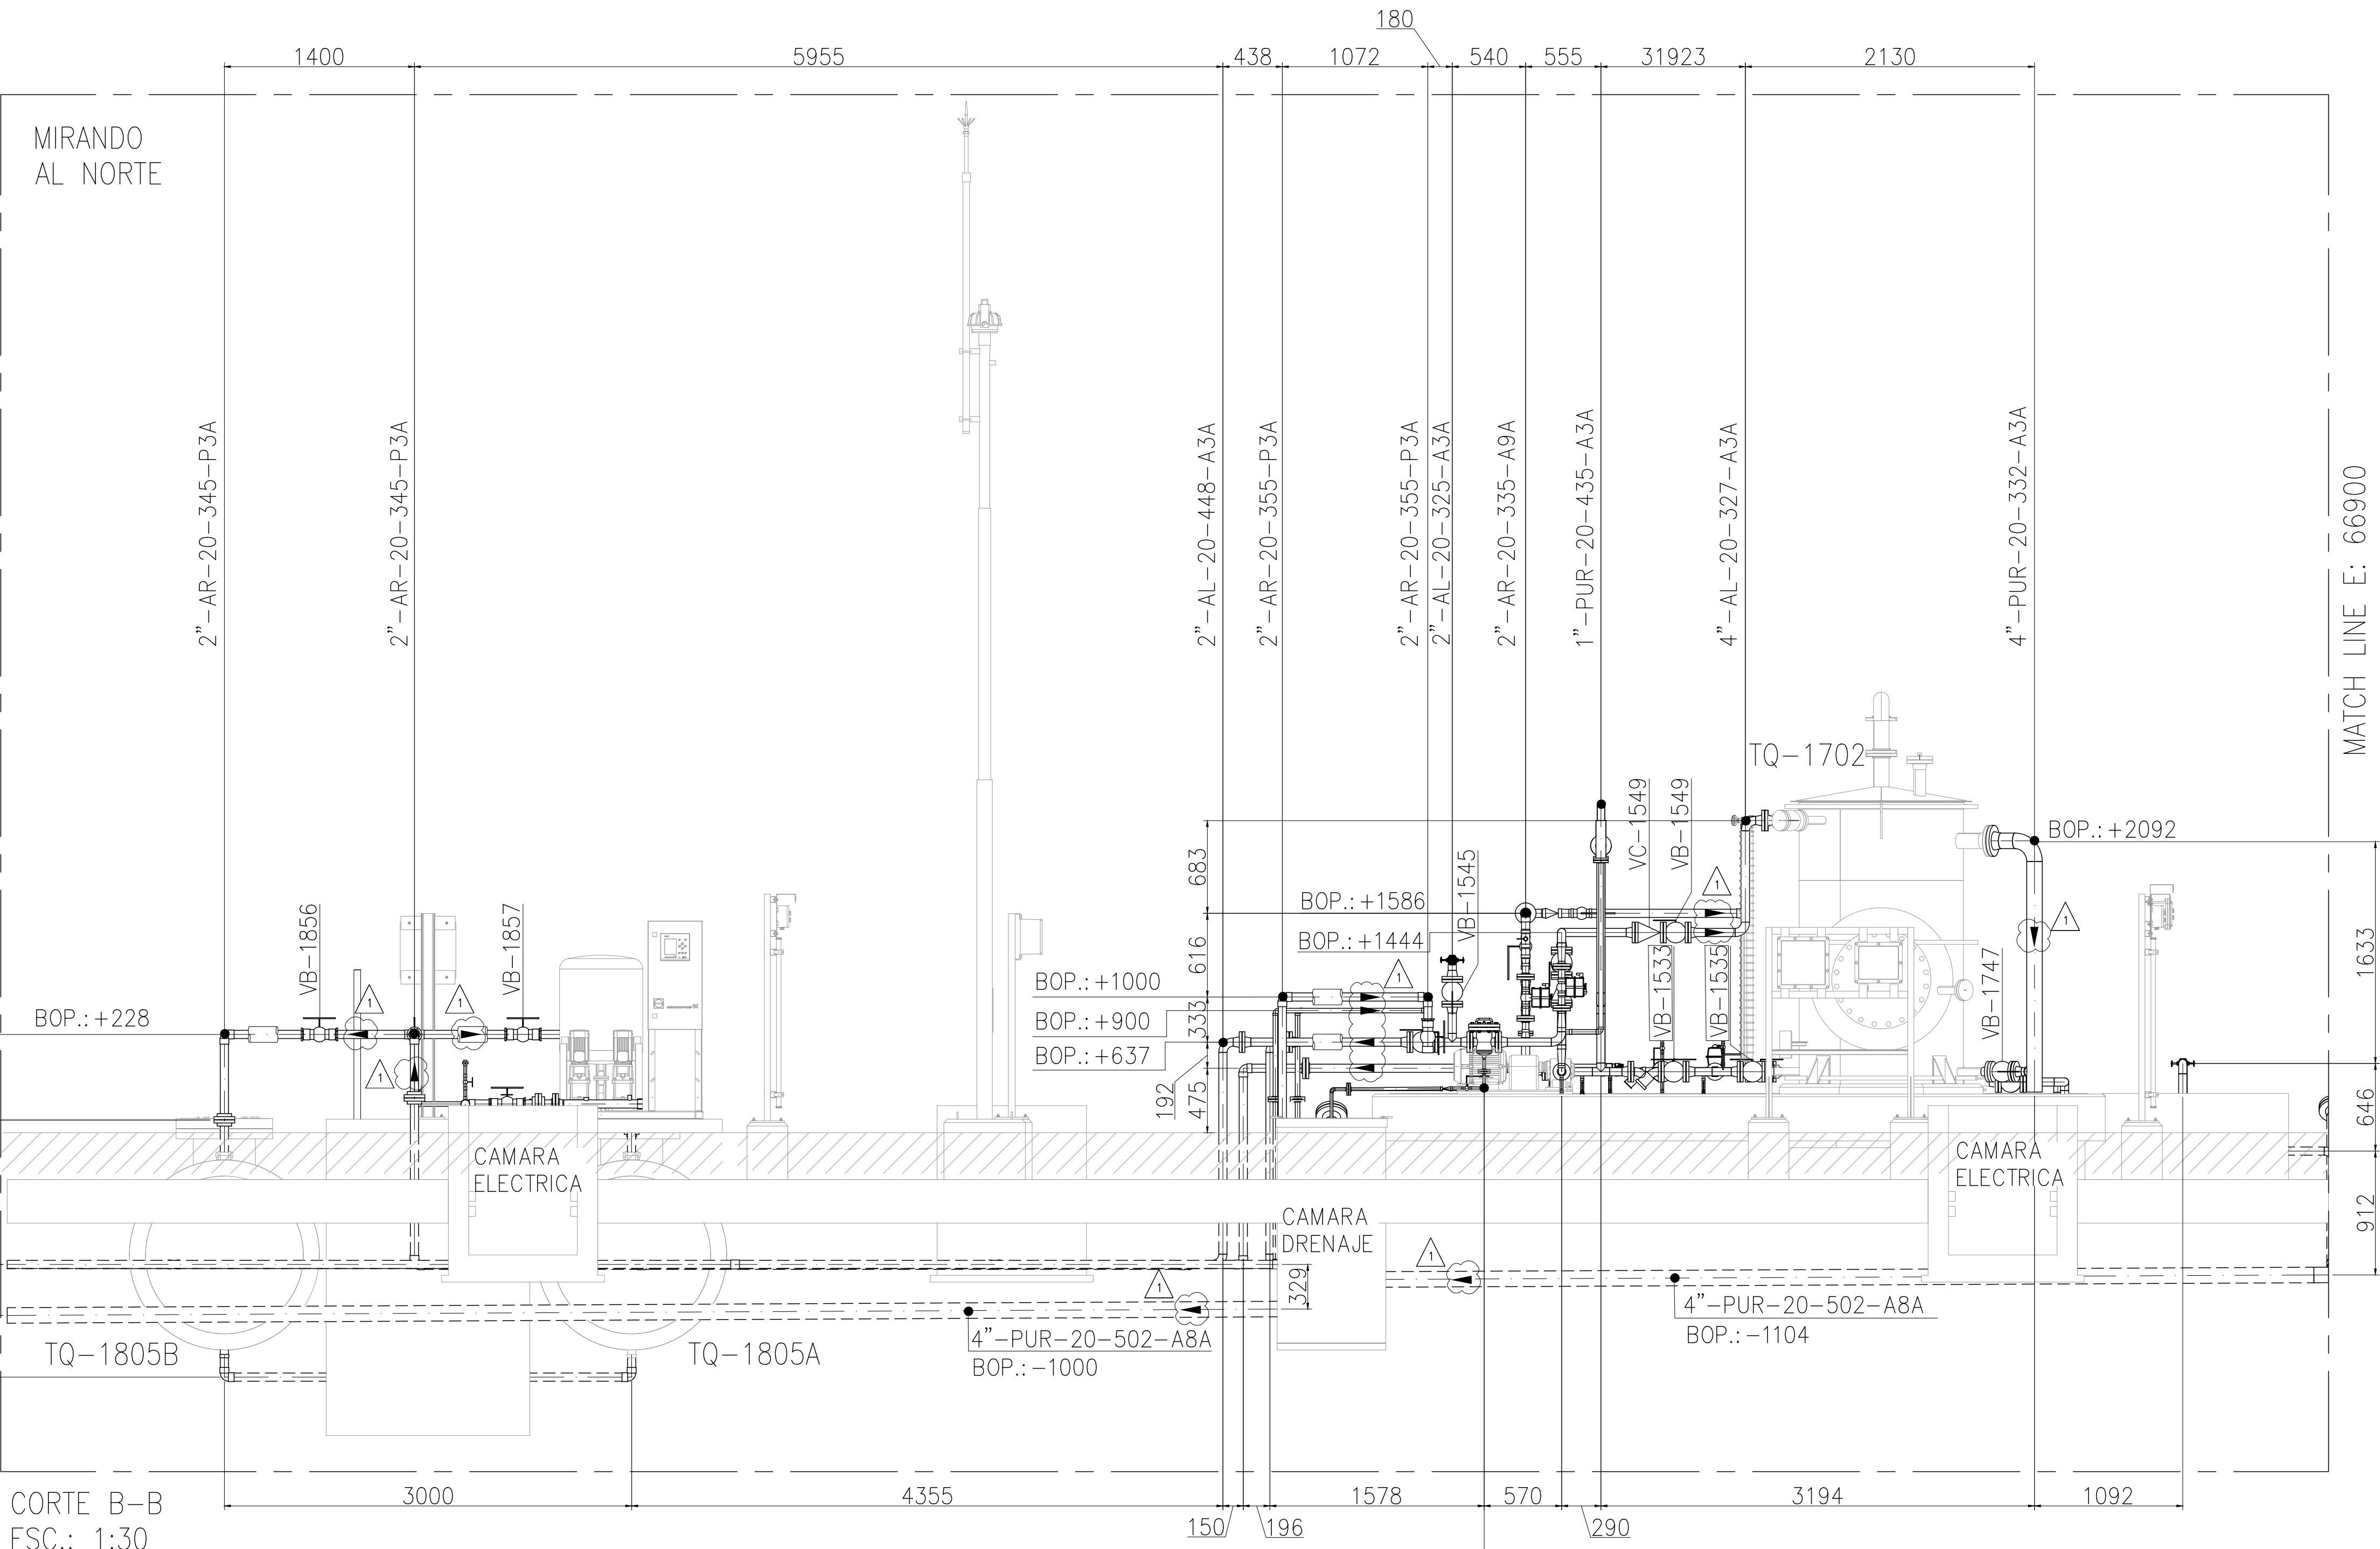

CORTE B-B
ESC.: 1:30

MATCH LINE E: 66900

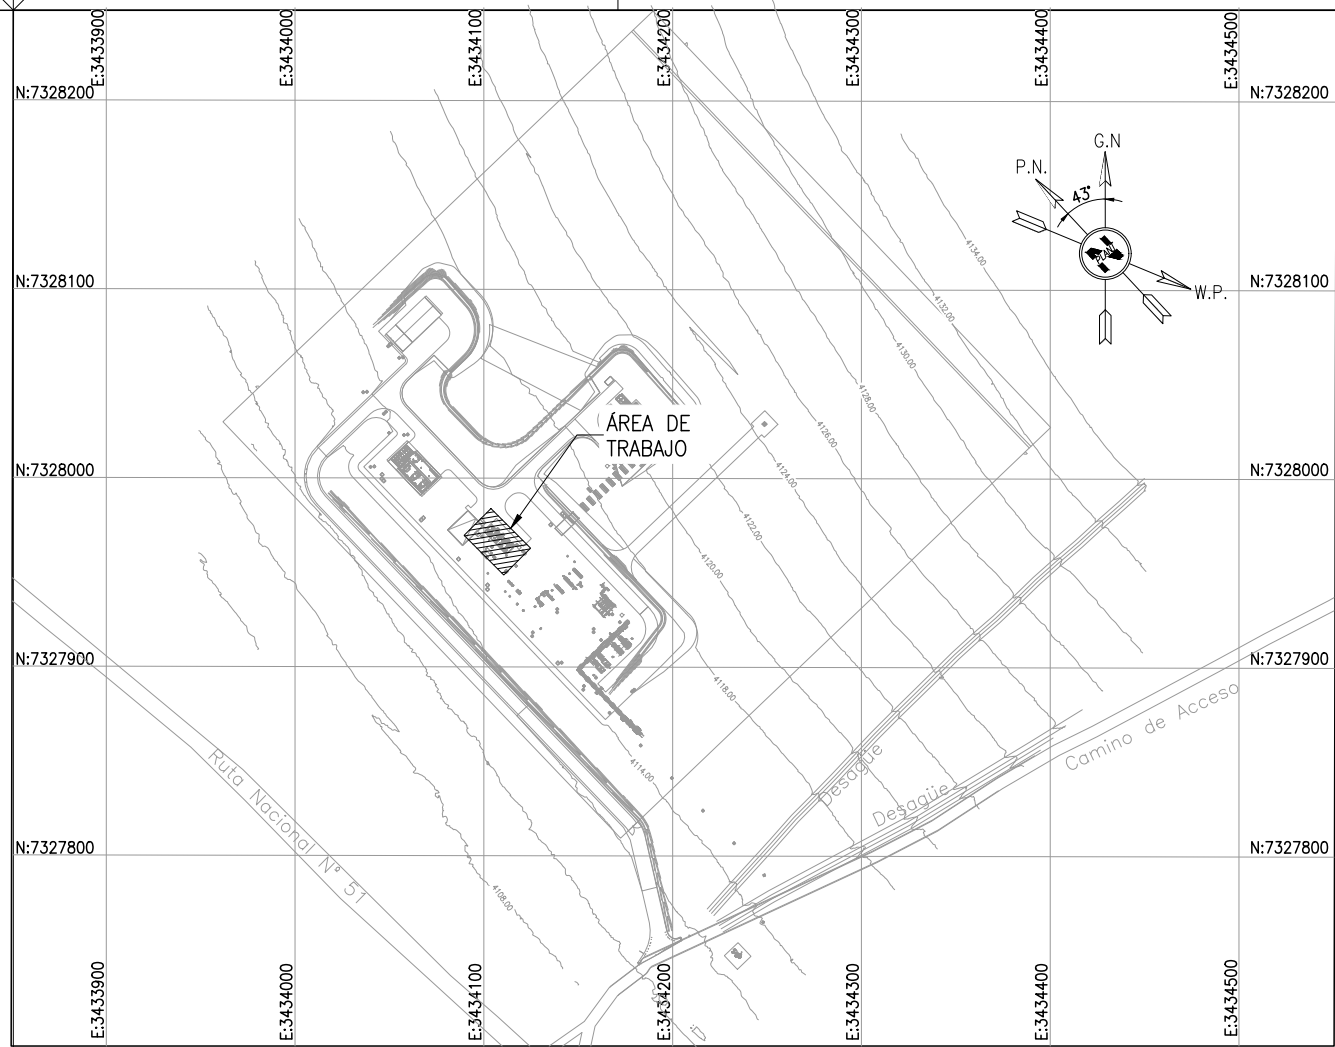

- NOTES
- 1) TODAS LAS DIMENSIONES EXPRESADAS EN MILIMETROS, SALVO INDICACIÓN CONTRARIA Y DEBERÁN SER VERIFICADAS EN OBRA.
 - 2) LAS ELEVACIONES SE EXPRESAN EN METROS, EL 0.00 ; 0.00 DE PLANTA CORRESPONDE A LAS COORDENADAS N:7327810.108, E:3434172.433 DEL MARCO REFERENCIAL GEODESICO POSGAR 2007. SISTEMA DE PROYECCIÓN DE COORDENADAS GAUSS-KRÜGER FAJA 3.
 - 3) EL NIVEL 0.00 CORRESPONDE AL NIVEL 4115.20 M.S.N.M DE LA PLANTA.

OCP-0000-CEN-M-GD-30004	PLANO DIMENSIONALES GENERALES B-1802/03
OCP-0000-CEN-M-GD-30003	PLANO DIMENSIONALES GENERALES B-1704
OCP-0000-CEN-M-GD-30002	PLANO DIMENSIONALES GENERALES B-1502/03/04/05
OCP-0000-CEN-M-GD-30001	PLANO DIMENSIONALES GENERALES B-1804
LOCP-ID-MEC-PL-018-2	TANQUE DE ALMACENAMIENTO DE ACEITE TQ-1502
LOCP-ID-MEC-PL-018-1	TANQUE DE ALMACENAMIENTO DE ACEITE TQ-1501
LOCP-ID-MEC-PL-017-1	TANQUE DE ALMACENAMIENTO DE AGUA TQ-1801
LOCP-ID-MEC-PL-016-1	TANQUE DE DRENAJES TQ-1702
OCP-0000-CGI-R-DP-30010	P&ID - SISTEMA DE ACEITE
OCP-0000-CGI-R-DP-30009	P&ID - SISTEMA DE AGUA INDUSTRIAL
OCP-0000-CGI-R-DP-30008	P&ID - SISTEMA DE DRENAJE
OCP-0000-CGI-P-KP-30001	KEY PLAN - LAYOUT DE CAÑERÍAS
OCP-0000-CGI-R-LL-30001	LISTADO - LINEAS
OCP-0000-CGI-P-LY-30001	LAYOUT GENERAL
REFERENCE DRAWING N°	REFERENCE DRAWING TITLE

LEGEND	
	CAÑERÍAS ENTERRADAS
	CAÑERÍAS AEREAS
	CAÑERÍAS AISLADAS
BOP.:	BOTTOM OF PIPES
EL.:	ELEVACIÓN
N.P.T.:	NIVEL DE PROYECTO TERMINADO
JD.:	JUNTA DIELECTRICA

remsa ENERGÍA Y MINERÍA SALTERA		GERENCIA TÉCNICA	
LUGAR:	PROVINCIA DE SALTA- DPTO LOS ANDES	PLANO PARA APROBACIÓN DE REMSA Y NATURGY.	
OBRA:	PLANTA COMPRESORA OLACAPATO		
ESCALA INDICADA	FECHA 04/07/25	DIBUJO E.P.	REVISO S.S.
Aprobado Insp. de REMSA		Observaciones:	

1	MODIFICACIONES INDICADAS	19/09/2025	A.N.	J.S.	S.S.
0	PARA CONSTRUCCION	19/08/2025	A.N.	J.S.	S.S.
A	PARA INFORMACION	04/07/2025	E.P.	J.S.	S.S.
REV	DESCRIPTION	DATE	DRAW	REVIEW	APPROVE
CUSTOMER:		AREA: -	SITE/PROJECT: OCP/PLANTA COMPRESORA OLACAPATO		
		SUB-AREA: -	TITLE: PLANO - AREA 08		
		SCALE: 1:30	TANQUES DE ACEITE Y AGUA INDUSTRIAL		
		SHEET: 1 - 6			
		REPLACE: -	DWG N°	OCP-0000-CGI-P-DT-30008	REV. 1

AREA 08 - TANQUES DE ACEITE Y AGUA INDUSTRIAL

This document has been generated for RIO TINTO in the PLANTA COMPRESORA OLACAPATO PROJECT in OLACAPATO, SALTA and must not be used, reproduced, copied or distributed for any other project without written permission from and or compensation due to RIO TINTO.

AREA 08 – TANQUES DE ACEITE Y AGUA INDUSTRIAL

CORTE C-C
ESC.: 1:20

BOP.:+2439

BOP.:+868

BOP.:+537



BOP.:+367

1 1/2"-AI-20-402-A4A
2"-PUR-20-147-A8A
2"-AR-20-345-P3A
BOP.: -1006

MIRANDO
AL NORTE

MATCH LINE E: 57700

MATCH LINE E: 66900

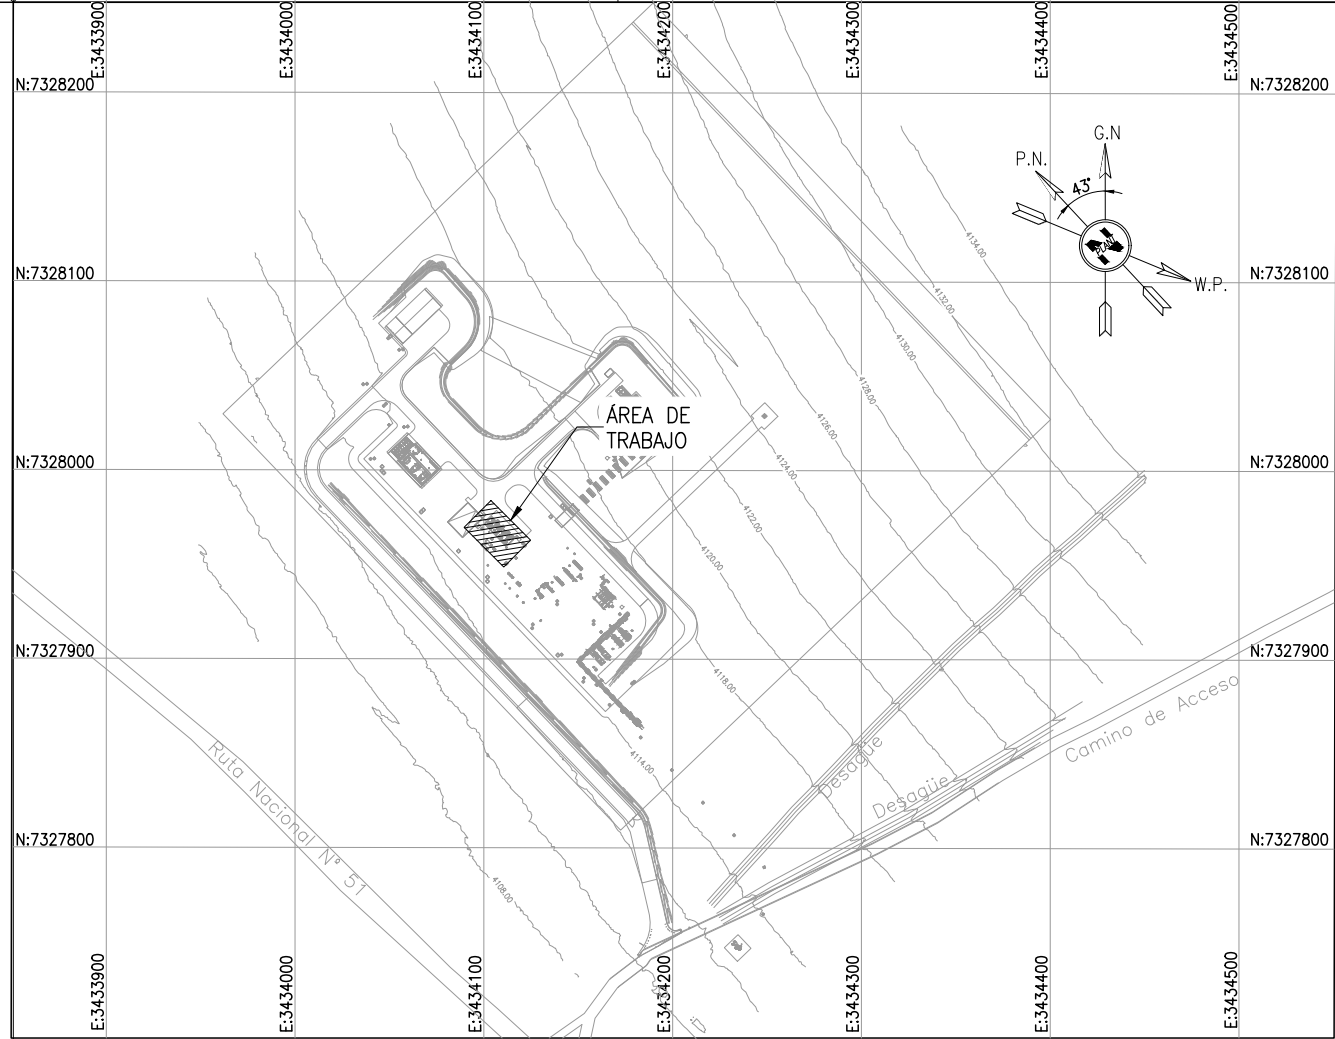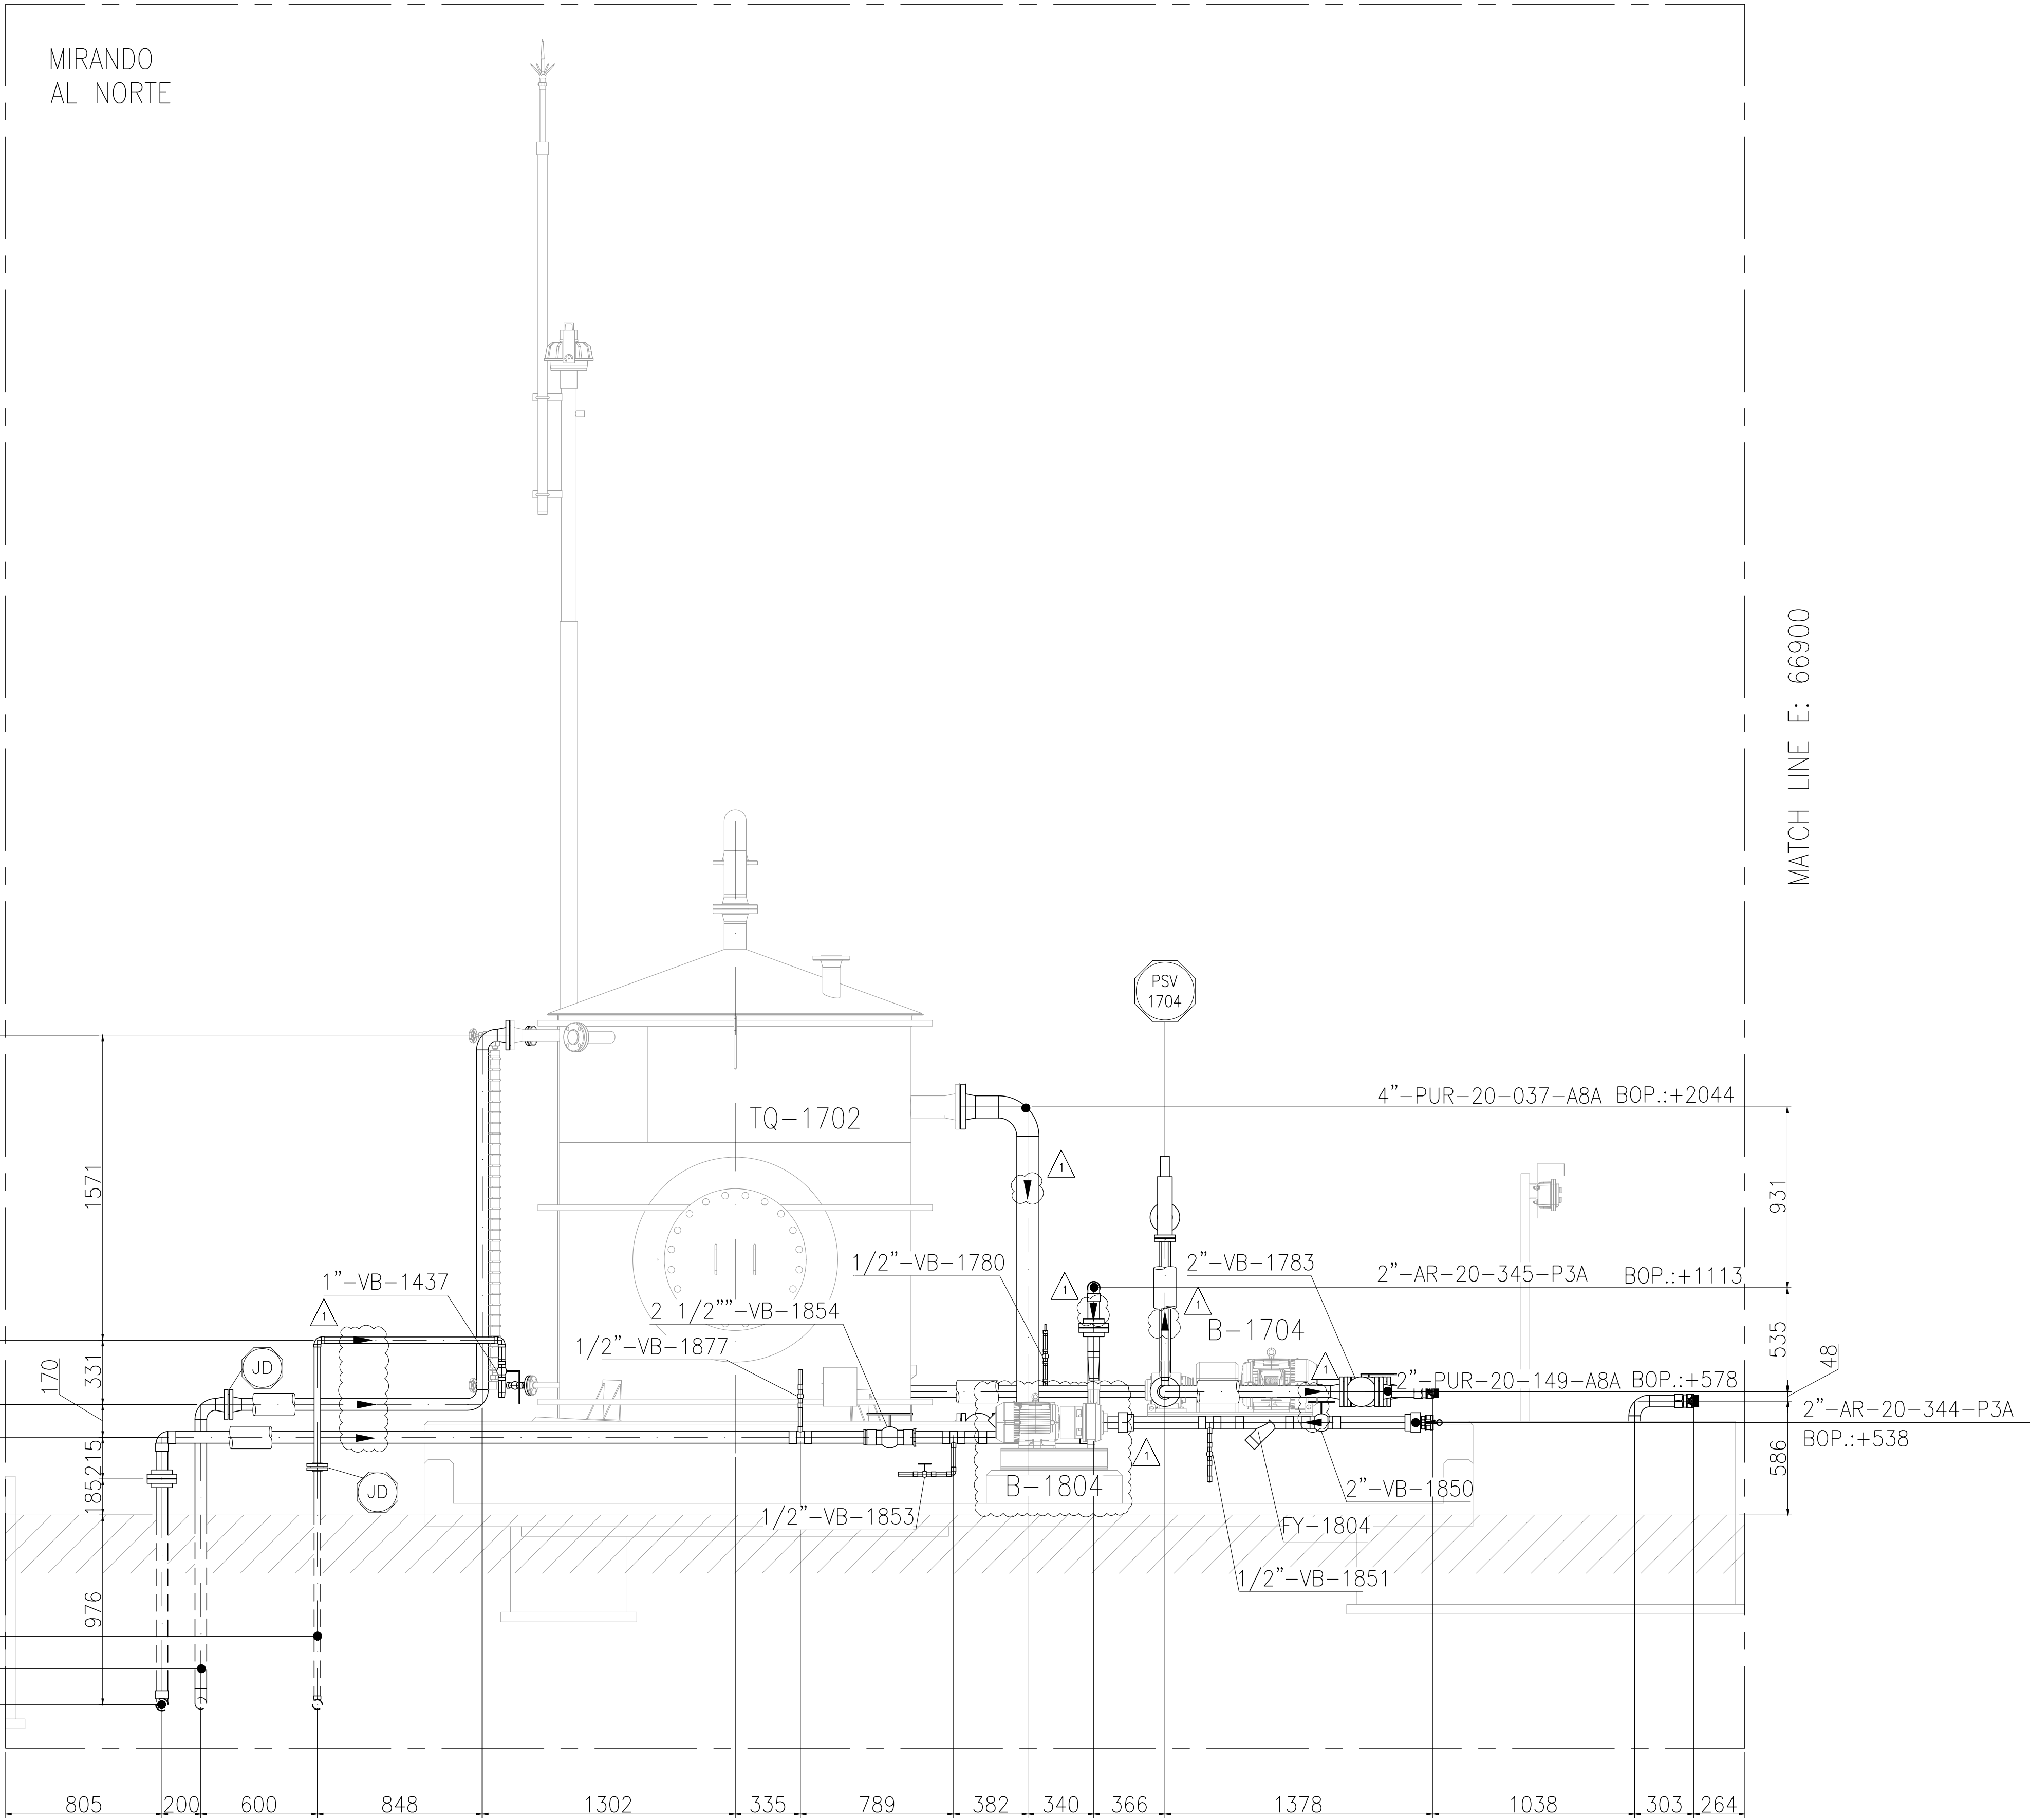

NOTES

- 1) TODAS LAS DIMENSIONES EXPRESADAS EN MILIMETROS, SALVO INDICACIÓN CONTRARIA Y DEBERÁN SER VERIFICADAS EN OBRA.
- 2) LAS ELEVACIONES SE EXPRESAN EN METROS, EL 0.00 ; 0.00 DE PLANTA CORRESPONDE A LAS COORDENADAS N:7327810.108, E:3434172.433 DEL MARCO REFERENCIAL GEODESICO POSGAR 2007, SISTEMA DE PROYECCIÓN DE COORDENADAS GAUSS-KRÜGER FAJA 3.
- 3) EL NIVEL 0.00 CORRESPONDE AL NIVEL 4115.20 M.S.N.M DE LA PLANTA.

OCP-0000-CEN-M-GD-30004	PLANO DIMENSIONALES GENERALES B-1802/03
OCP-0000-CEN-M-GD-30003	PLANO DIMENSIONALES GENERALES B-1704
OCP-0000-CEN-M-GD-30002	PLANO DIMENSIONALES GENERALES B-1502/03/04/05
OCP-0000-CEN-M-GD-30001	PLANO DIMENSIONALES GENERALES B-1804
LOCP-ID-MEC-PL-018-2	TANQUE DE ALMACENAMIENTO DE ACEITE TQ-1502
LOCP-ID-MEC-PL-018-1	TANQUE DE ALMACENAMIENTO DE ACEITE TQ-1501
LOCP-ID-MEC-PL-017-1	TANQUE DE ALMACENAMIENTO DE AGUA TQ-1801
LOCP-ID-MEC-PL-016-1	TANQUE DE DRENAJES TQ-1702
OCP-0000-CGI-R-DP-30010	P&ID - SISTEMA DE ACEITE
OCP-0000-CGI-R-DP-30009	P&ID - SISTEMA DE AGUA INDUSTRIAL
OCP-0000-CGI-R-DP-30008	P&ID - SISTEMA DE DRENAJE
OCP-0000-CGI-P-KP-30001	KEY PLAN - LAYOUT DE CAÑERÍAS
OCP-0000-CGI-R-LL-30001	LISTADO - LINEAS
OCP-0000-CGI-P-LY-30001	LAYOUT GENERAL
REFERENCE DRAWING N°	REFERENCE DRAWING TITLE

LEGEND

- CAÑERÍAS ENTERRADAS
- CAÑERÍAS AEREA
- CAÑERÍAS AISLADAS
- BOP.: BOTTOM OF PIPES
- EL.: ELEVACIÓN
- N.P.T.: NIVEL DE PROYECTO TERMINADO
- JD.: JUNTA DIELECTRICA

 ENERGÍA Y MINERÍA SALTERA		GERENCIA TÉCNICA	
LUGAR:	PROVINCIA DE SALTA- DPTO LOS ANDES	PLANO PARA APROBACIÓN DE REMSA Y NATURGY.	
OBRA:	PLANTA COMPRESORA OLACAPATO		
ESCALA INDICADA	FECHA 04/07/25	DIBUJO E.P.	REVISO S.S.
Aprobado Insp. de REMSA			Observaciones:

1	MODIFICACIONES INDICADAS	19/09/2025	A.N.	J.S.	S.S.
0	PARA CONSTRUCCION	19/08/2025	A.N.	J.S.	S.S.
A	PARA INFORMACIÓN	04/07/2025	E.P.	J.S.	S.S.
REV	DESCRIPTION	DATE	DRAW	REVIEW	APPROVE
CUSTOMER:		AREA: -	SITE/PROJECT: OCP/PLANTA COMPRESORA OLACAPATO		
		SUB-AREA: -	TITLE: PLANO - AREA 08		
		SCALE: 1:30	TANQUES DE ACEITE Y AGUA INDUSTRIAL		
		SHEET: 1 - 6			
		REPLACE: -			
			DWG N°	OCP-0000-CGI-P-DT-30008	REV. 1