

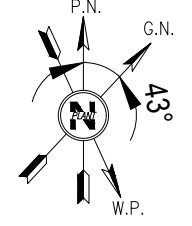
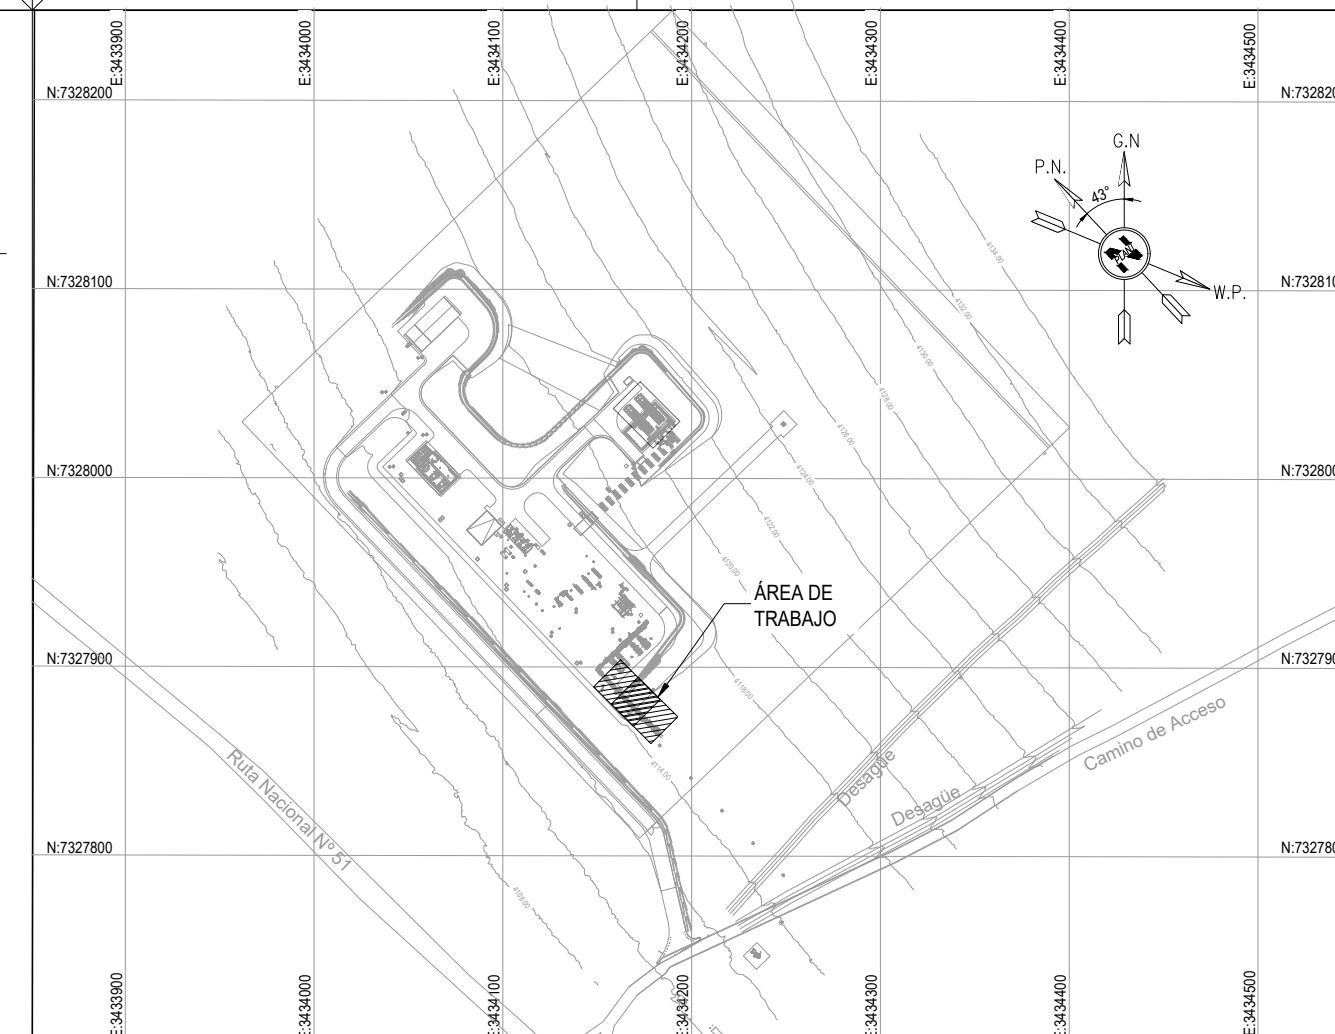
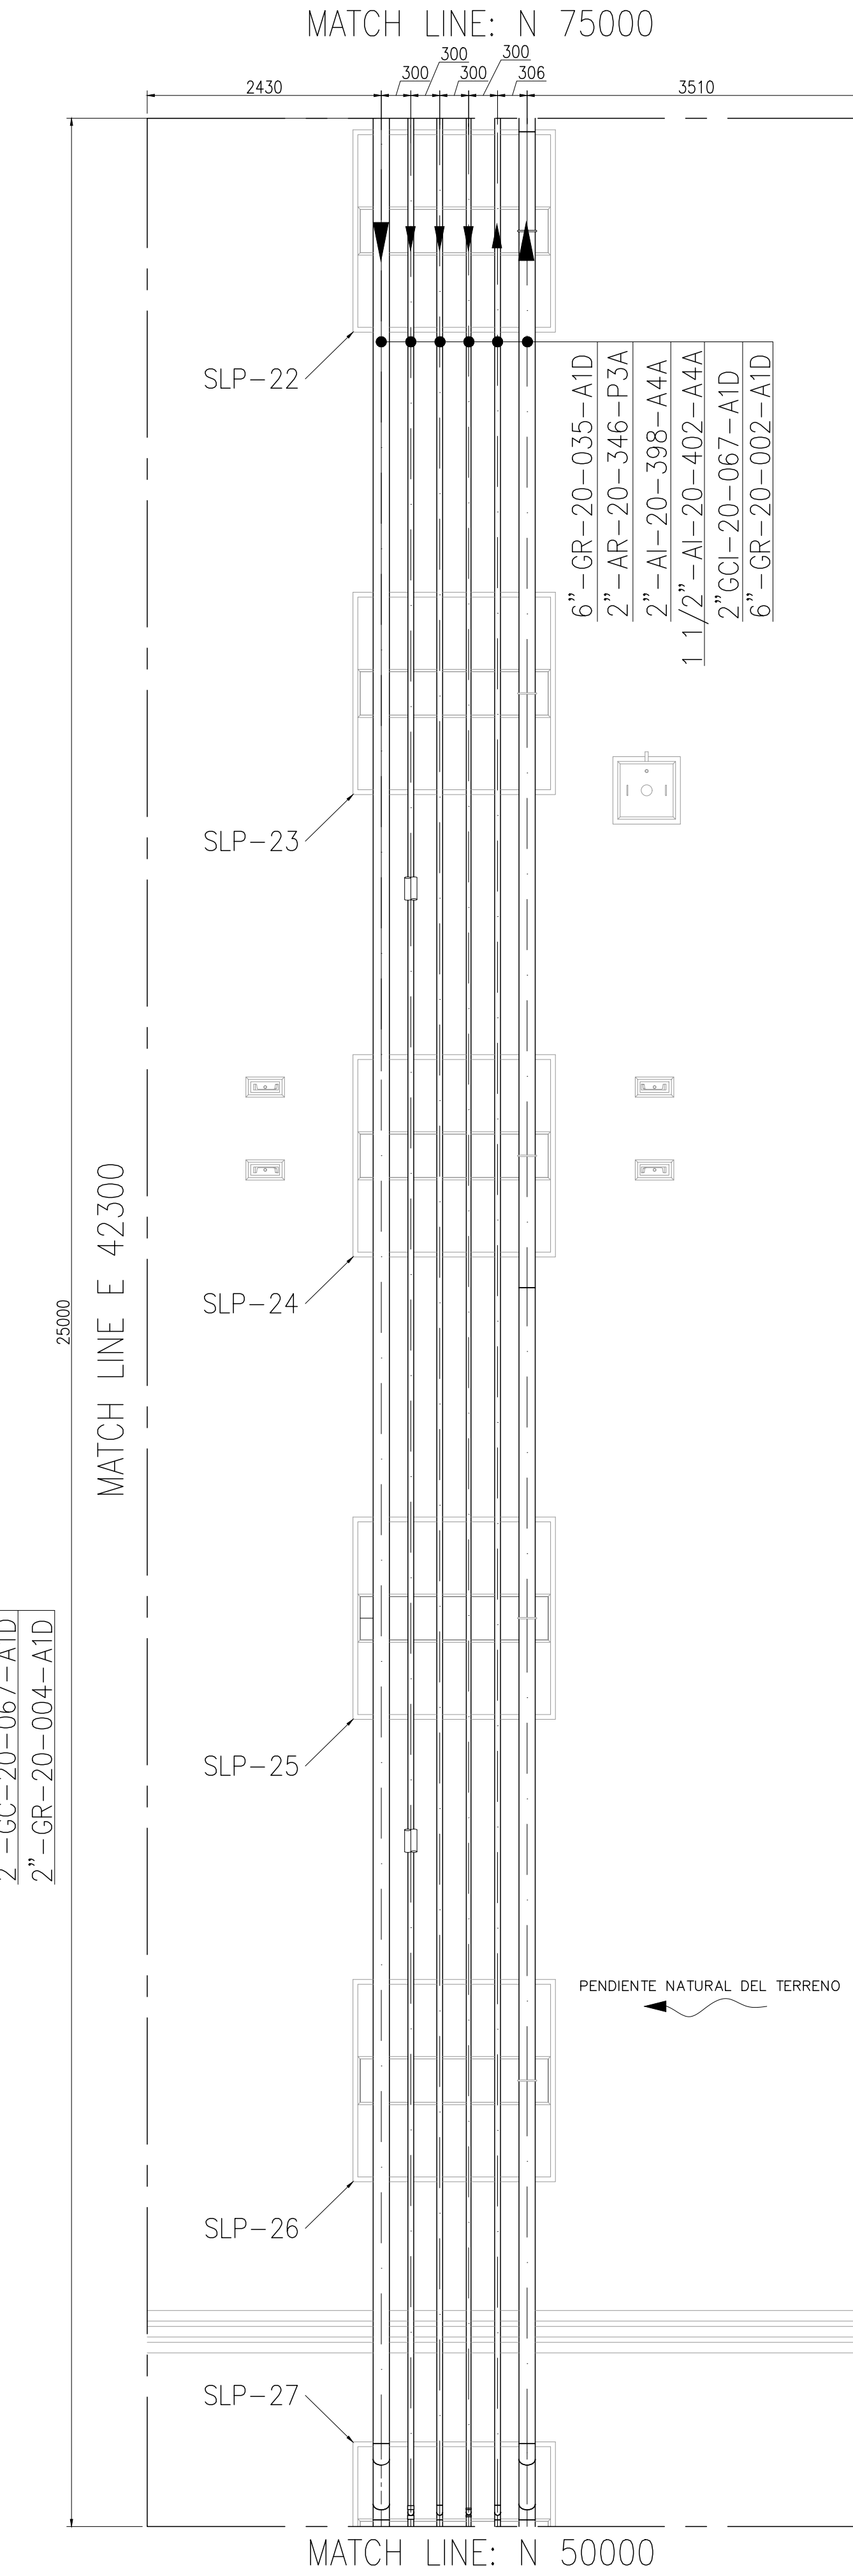


This document has been generated for RIO TINTO in the PLANTA COMPRESORA OLACAPATO PROJECT in OLACAPATO, SALTA and must not be used, reproduced, copied or distributed for any other project without written permission from and or compensation due to RIO TINTO.

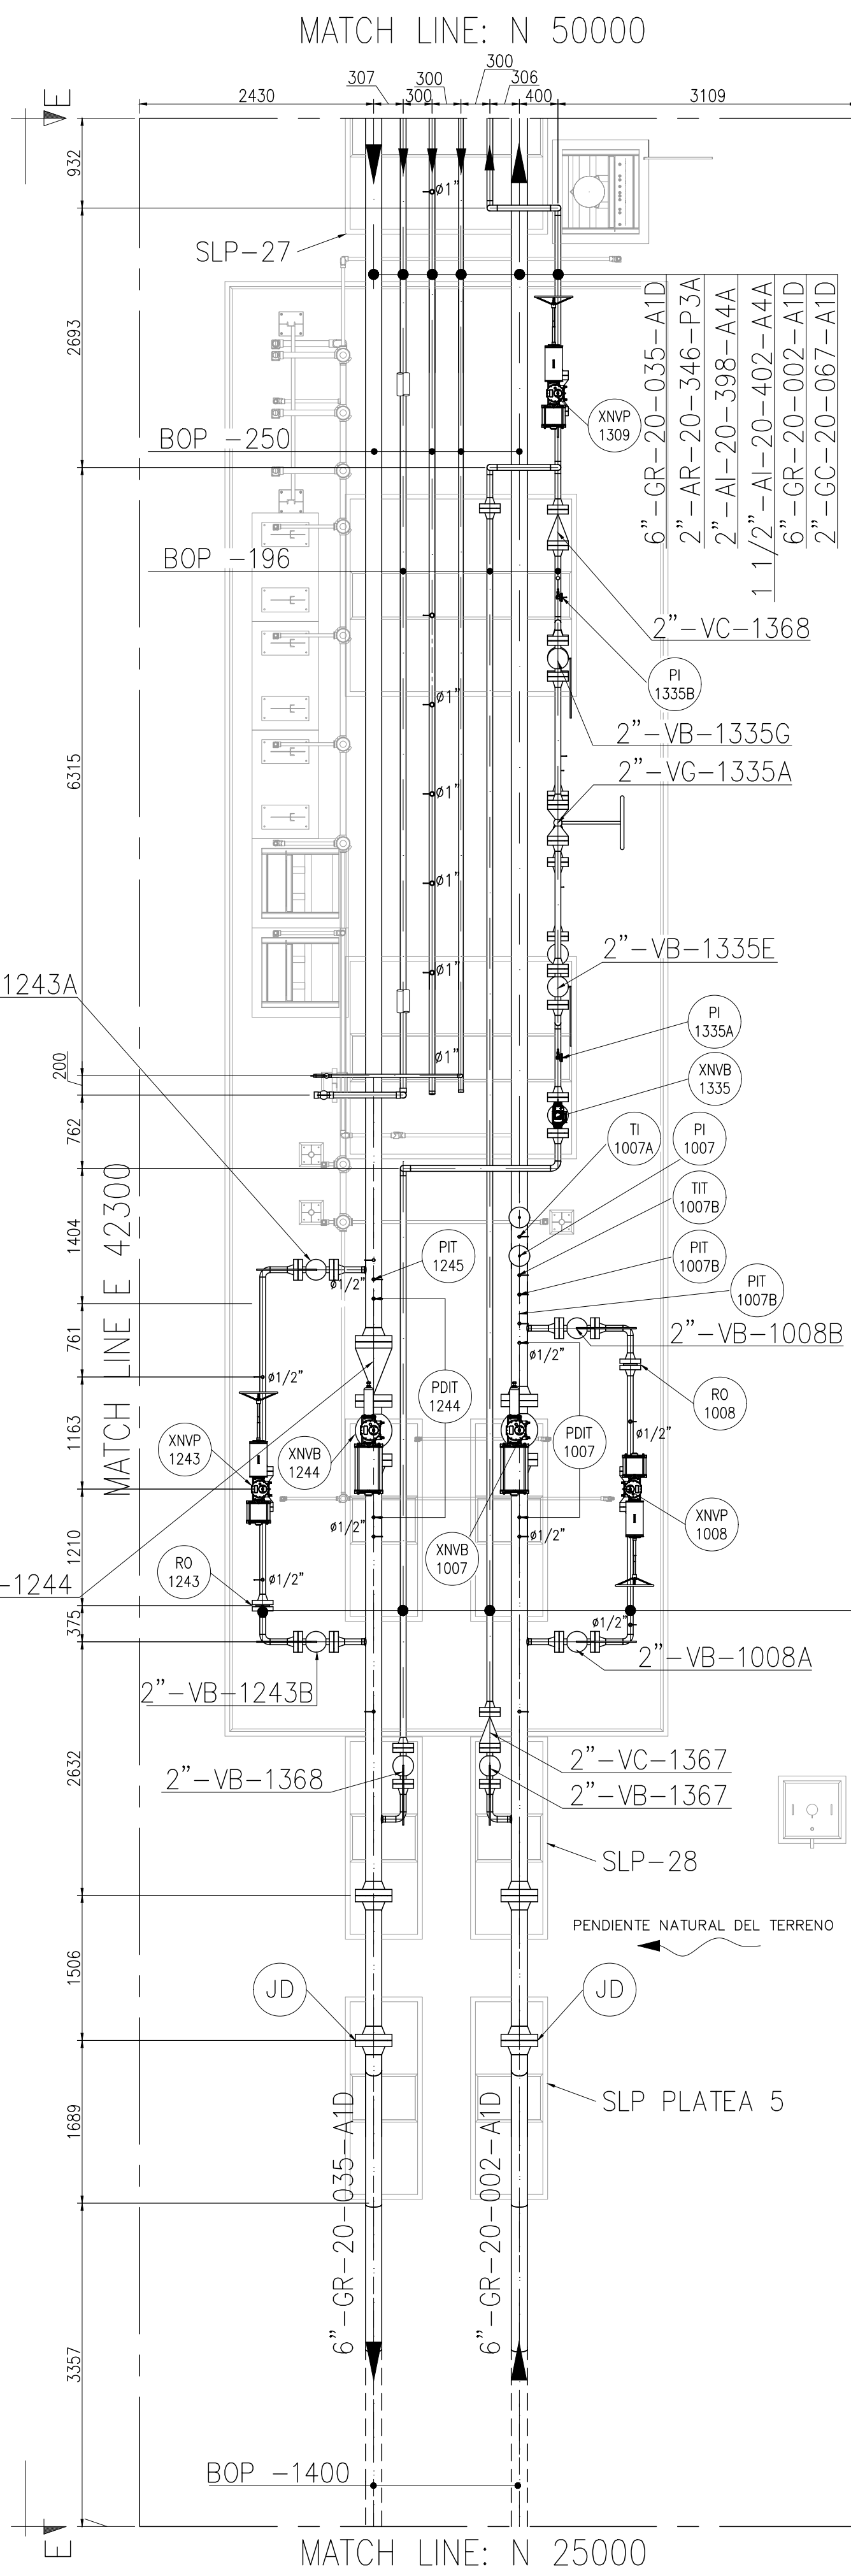

AREA 10 – INTERCONEXIONES

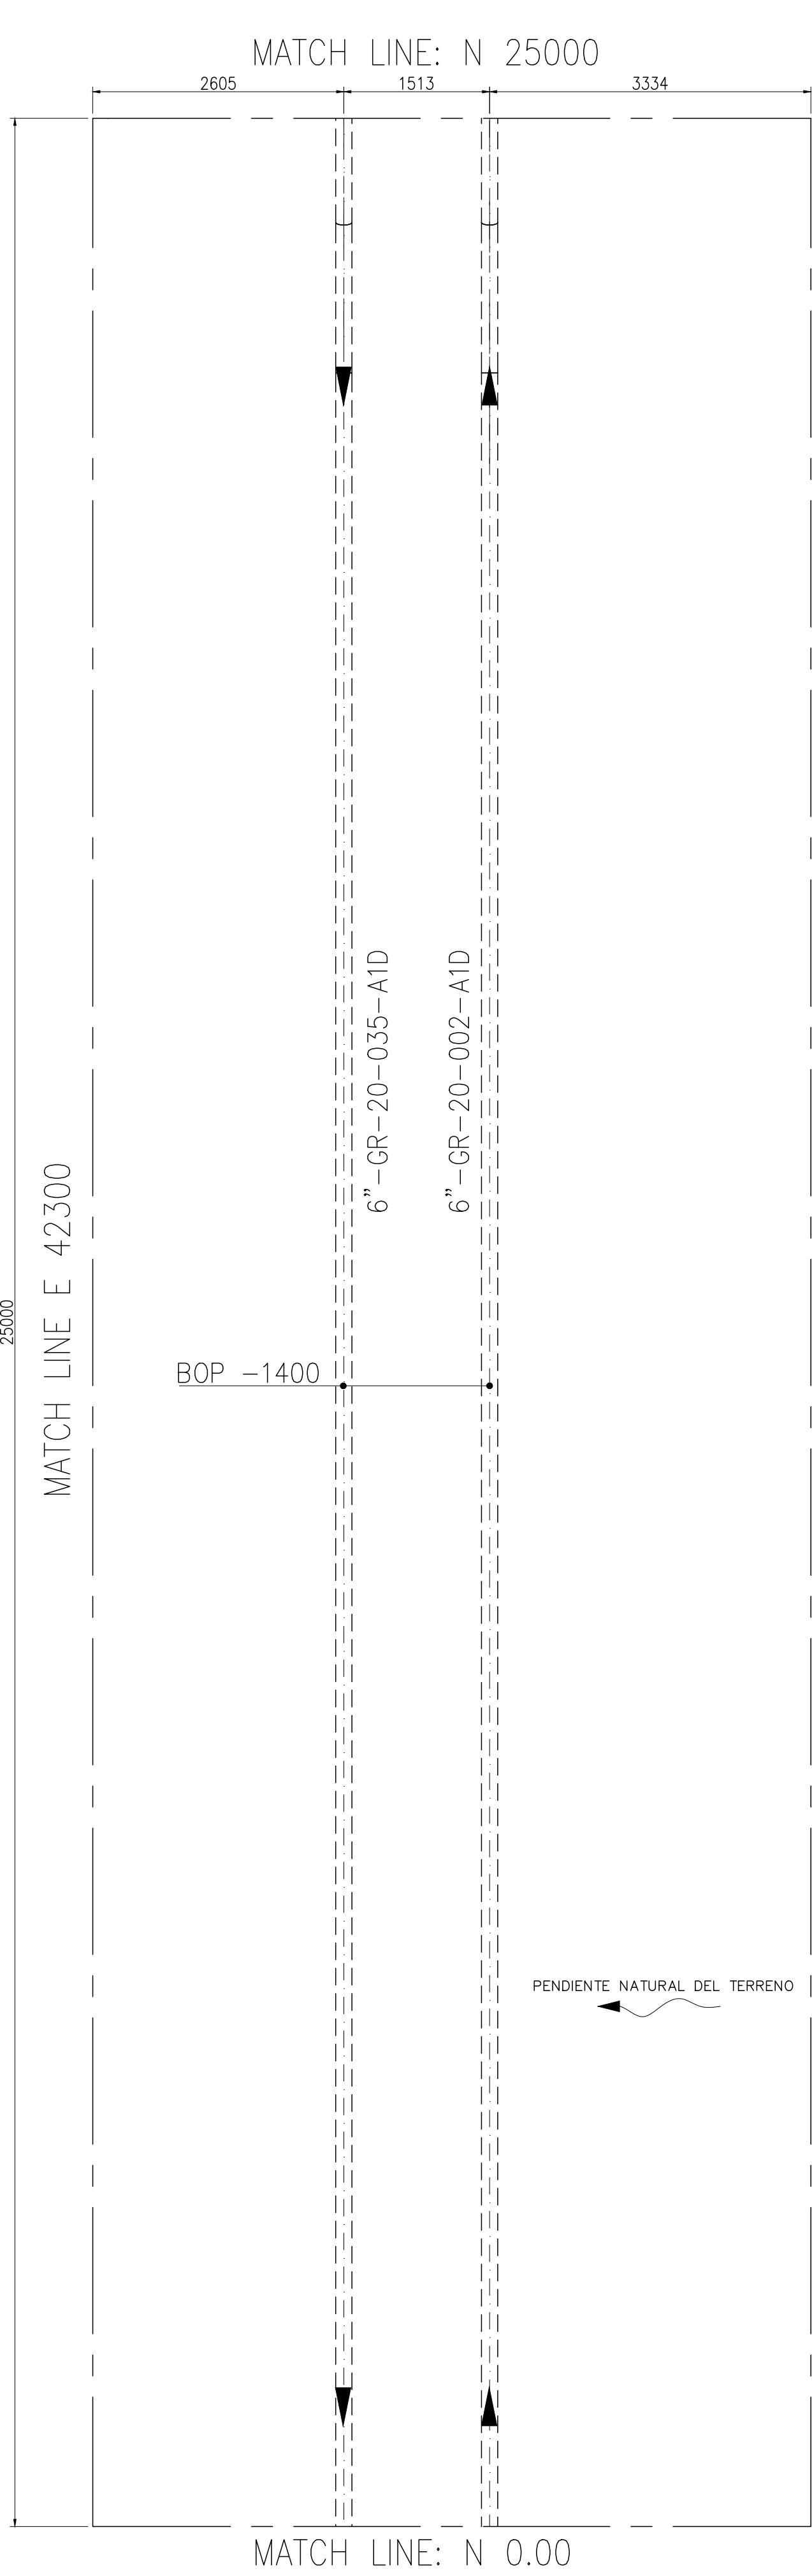

- NOTES
- TODAS LAS DIMENSIONES EXPRESADAS EN MILIMETROS, SALVO INDICACIÓN CONTRARIA Y DEBERÁN SER VERIFICADAS EN OBRA.
 - LAS ELEVACIONES SE EXPRESAN EN METROS, EL 0.00 ; 0.00 DE PLANTA CORRESPONDE A LAS COORDENADAS N:7327810.108, E:3434172.433 DEL MARCO REFERENCIAL GEODESICO POSGAR 2007, SISTEMA DE PROYECCIÓN DE COORDENADAS GAUSS-KRÜGER FAJA 3.
 - EL NIVEL 0.00 CORRESPONDE AL NIVEL 4115.20 M.S.N.M DE LA PLANTA.

RioTinto

A – Aceptado
C - Comentarios menores - Habilita la emisión en Rev. 0
B - Con Comentarios - Modificar y volver a emitir en próxima revisión
R – Rechazado
X S – Visto (Solo INFORMATIVO)

FIRMA: A. Viamonte
FECHA: 26-09-2025

La calificación solo es a los efectos de la revisión esta no implica la conformidad sobre la corrección del contenido del documento ni tampoco disminuye la responsabilidad que surja del cumplimiento de los documentos contractuales, la que continúa siendo total y absolutamente exclusiva de la contratista / proveedor

Rodrigo Gonzalo Cazaux

Firmado digitalmente por Rodrigo Gonzalo Cazaux
Fecha: 2025.09.19 10:30:57 -03'00'




OCF-0000-CGI-C-DT-30006	FUNDACIONES – SLEEPERS PARA SOPORTES DE CAÑERÍAS
OCF-0000-CGI-R-DP-30011	SISTEMA DE AIRE COMPRIMIDO
OCF-0000-CGI-R-DP-30002	P&ID-SISTEMA DE FILTROS SEPARADORES DE ENTRADA
OCF-0000-CGI-R-DP-30004	P&ID-SISTEMA DE FILTROS SEPARADORES DE SALIDA
OCF-0000-CGI-R-LL-30001	LISTADO – LINEAS
OCF-0000-CGI-P-KP-30001	KEY PLAN – LAYOUT DE CAÑERÍAS
OCF-0000-CGI-P-LY-30001	LAYOUT GENERAL
REFERENCE DRAWING N°	REFERENCE DRAWING TITLE

LEGEND	
	CAÑERÍAS ENTERRADAS
	CAÑERÍAS AEREAS
	CAÑERÍAS AISLADAS
BOP.:	BOTTOM OF PIPES
EL.:	ELEVACIÓN
N.P.T.:	NIVEL DE PROYECTO TERMINADO
JD.:	JUNTA DIELECTRICA

		GERENCIA TÉCNICA	
LUGAR:	PROVINCIA DE SALTA – DPTO LOS ANDES	PLANO PARA APROBACIÓN DE REMSA Y NATURGY	
OBRA:	PLANTA COMPRESORA OLACAPATO		
ESCALA 1:25	FECHA 13/06/25	DIBUJO EP	REVISO SS
Aprobado Insp. de REMSA			
Observaciones:			

1	MODIFICACIONES INDICADAS	19/09/2028	A.N.	J.S.	S.S.
0	EMITIDO PARA USO	10/07/2025	E.P.	J.S.	S.S.
A	PARA INFORMACIÓN	13/06/2025	E.P.	J.S.	S.S.
REV	DESCRIPTION	DATE	DRAW	REVIEW	APPROVE
CUSTOMER:		SITE/PROJECT:		OCF/PLANTA COMPRESOR OLACAPATO	
AREA: —		TITLE:		PLANO — AREA 10 INTERCONEXIONES	
SUB-AREA: —		DWG N°		OCF-0000-CGI-P-DT-30010	
SCALE: 1:50		REV. 1			
SHEET: 1 — 4		DWG N°		OCF-0000-CGI-P-DT-30010	
		REPLACE:			
		—			

This document has been generated for RIO TINTO in the PLANTA COMPRESORA OLACAPATO PROJECT in OLACAPATO, SALTA and must not be used, reproduced, copied or distributed for any other project without written permission from and or compensation due to RIO TINTO.

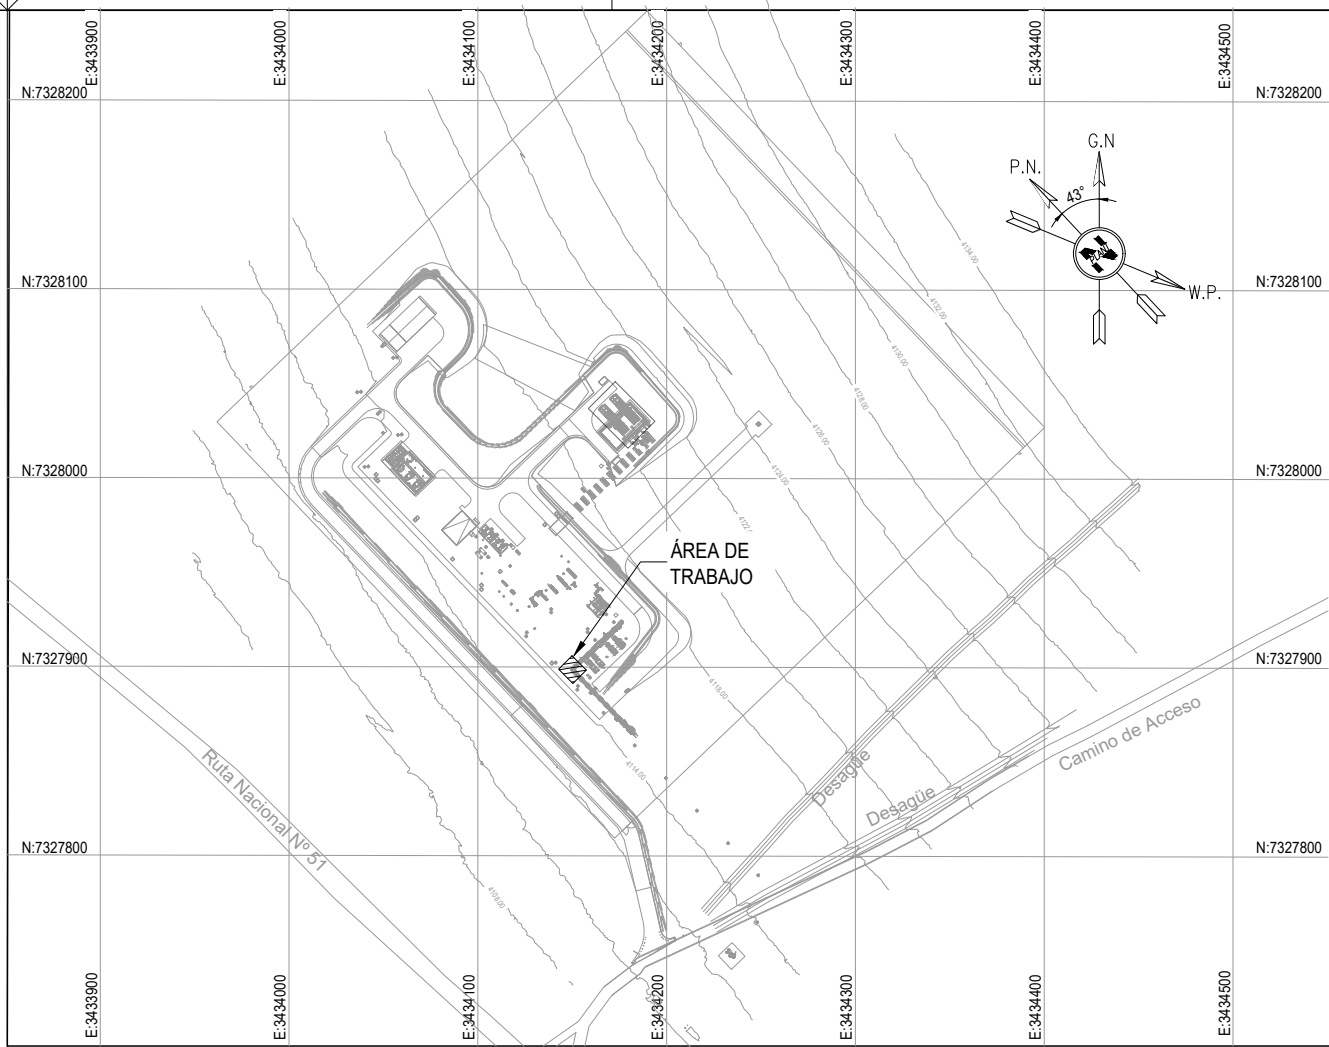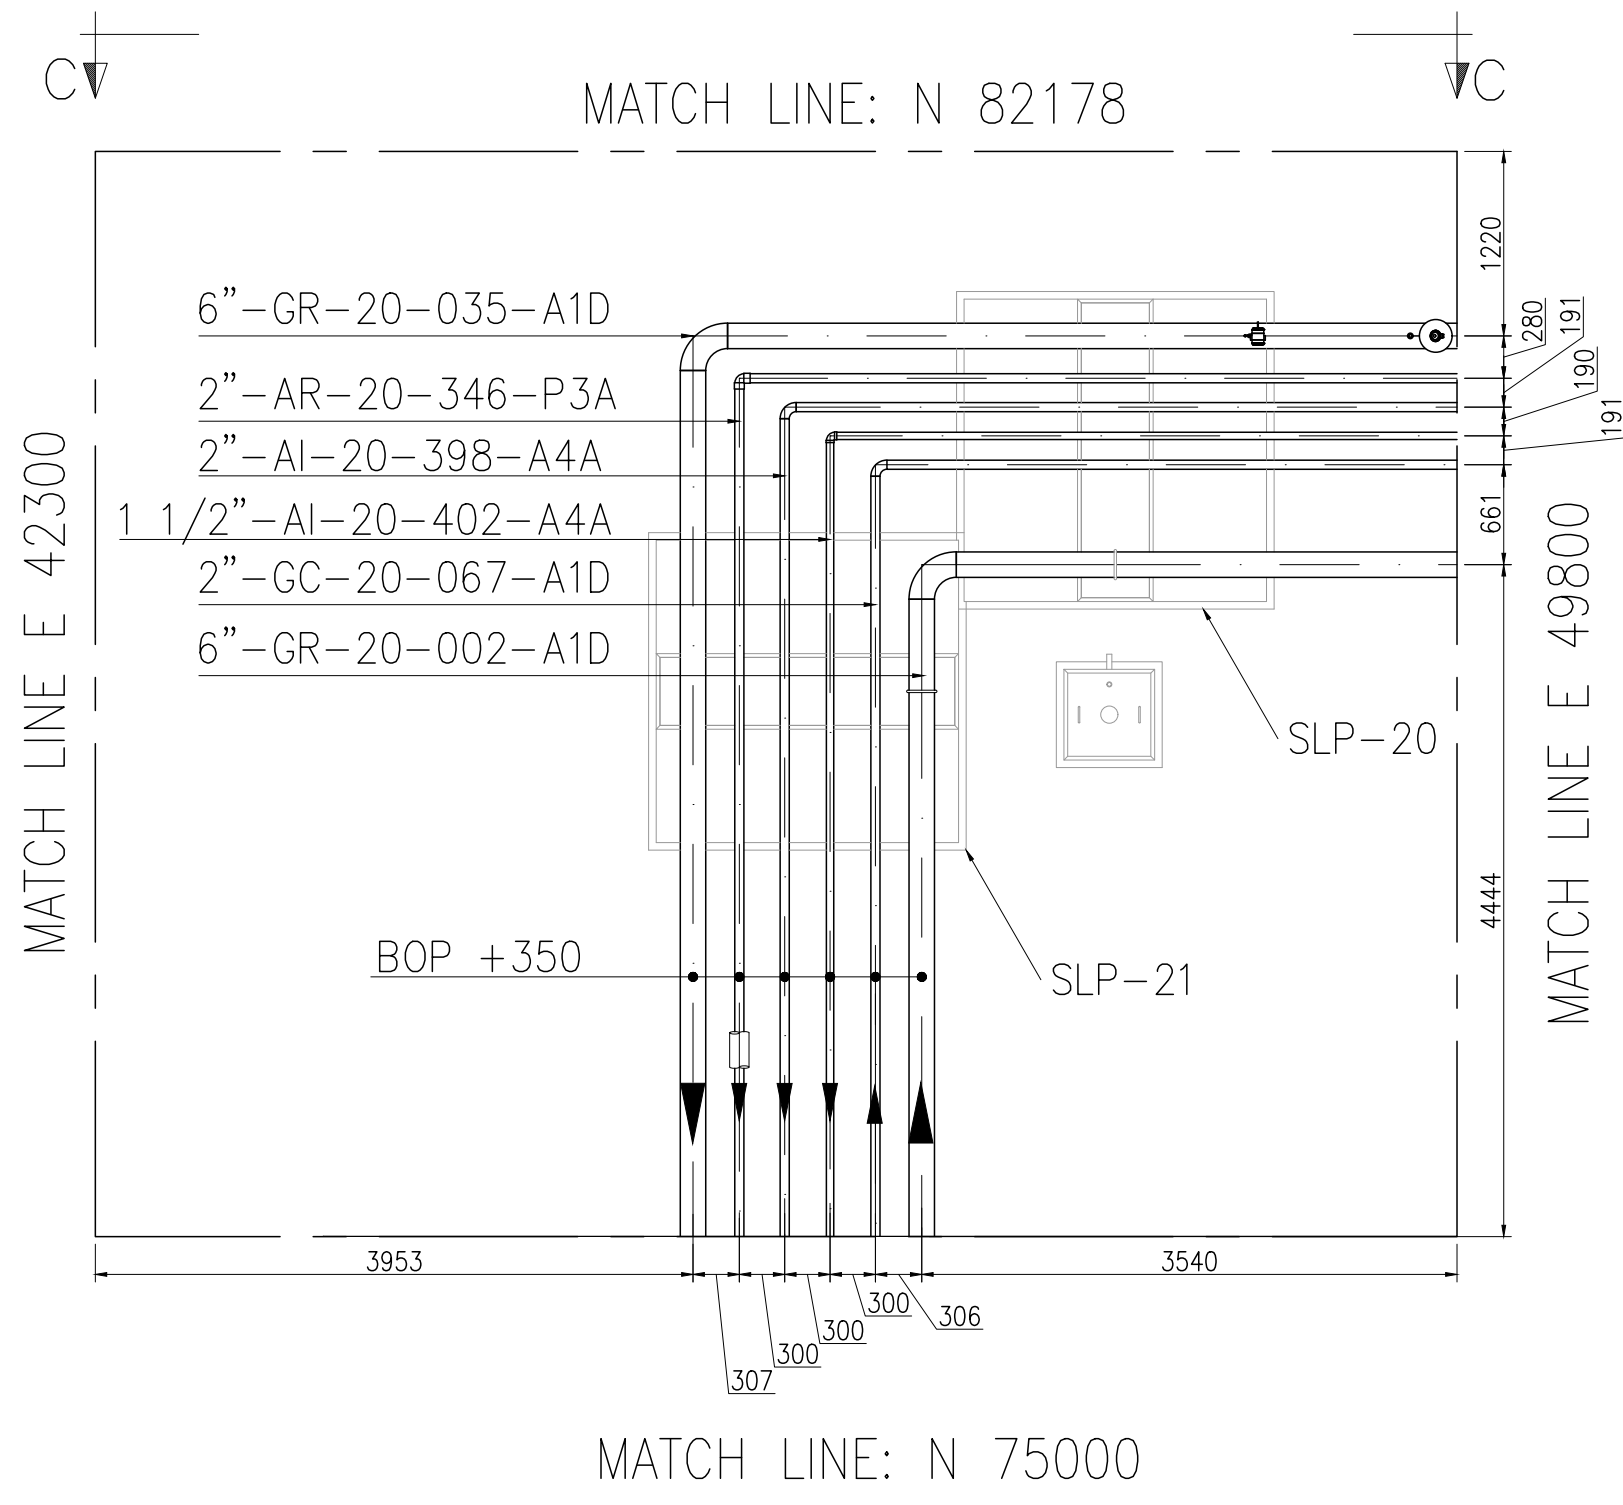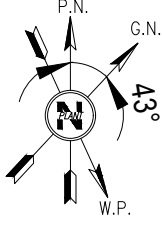


- NOTES
- 1) TODAS LAS DIMENSIONES EXPRESADAS EN MILIMETROS, SALVO INDICACIÓN CONTRARIA Y DEBERÁN SER VERIFICADAS EN OBRA.
 - 2) LAS ELEVACIONES SE EXPRESAN EN METROS, EL 0.00 ; 0.00 DE PLANTA CORRESPONDE A LAS COORDENADAS N:7327810.108, E:3434172.433 DEL MARCO REFERENCIAL GEODÉSICO POSGAR 2007. SISTEMA DE PROYECCIÓN DE COORDENADAS GAUSS-KRUGER FAJA 3.
 - 3) EL NIVEL 0.00 CORRESPONDE AL NIVEL 4115.20 M.S.N.M DE LA PLANTA.

OCP-0000-CGI-C-DT-30006	FUNDACIONES - SLEEPERS PARA SOPORTES DE CAÑERÍAS
OCP-0000-CGI-R-DP-30011	SISTEMA DE AIRE COMPRIMIDO
OCP-0000-CGI-R-DP-30002	P&ID-SISTEMA DE FILTROS SEPARADORES DE ENTRADA
OCP-0000-CGI-R-DP-30004	P&ID-SISTEMA DE FILTROS SEPARADORES DE SALIDA
OCP-0000-CGI-R-LL-30001	LISTADO - LINEAS
OCP-0000-CGI-P-KP-30001	KEY PLAN - LAYOUT DE CAÑERÍAS
OCP-0000-CGI-P-LY-30001	LAYOUT GENERAL
REFERENCE DRAWING N°	REFERENCE DRAWING TITLE


LEGEND	
	CAÑERÍAS ENTERRADAS
	CAÑERÍAS AEREAS
	CAÑERÍAS AISLADAS
BOP.:	BOTTOM OF PIPES
EL.:	ELEVACIÓN
N.P.T.:	NIVEL DE PROYECTO TERMINADO
JD.:	JUNTA DIELECTRICA

 remsa ENERGÍA Y MINERÍA SALTENA				GERENCIA TÉCNICA			
LUGAR: PROVINCIA DE SALTA - DPTO LOS ANDES				PLANO PARA APROBACIÓN DE REMSA Y NATURGY			
OBRA: PLANTA COMPRESORA OLACAPATO							
ESCALA 1:25	FECHA 13/06/25	DIBUJO EP	REVISO SS	Observaciones:			
Aprobado Insp. de REMSA							
1	MODIFICACIONES INDICADAS			19/09/2025	A.N.	J.S.	S.S.
0	EMITIDO PARA USO			10/07/2025	E.P.	J.S.	S.S.
A	PARA INFORMACION			13/06/2025	E.P.	J.S.	S.S.
REV	DESCRIPTION			DATE	DRAW	REVIEW	APPROVE
CUSTOMER:				SITE/PROJECT: OCP/PLANTA COMPRESORA OLACAPATO			
 				TITLE:			
				PLANO - AREA 10 INTERCONEXIONES			
				DWG N°			
				OCC-0000-CGI-P-DT-30010			
SUB-AREA: —				REV. 1			
SCALE: 1:50				EDC DWG. N°: 1079-P-PL-0000-0010			
SHEET: 2 - 4				RIO TINTO DWG. N°: OCP-0000-CGI-P-DT-30010			
REPLACE: —							

This document has been generated for RIO TINTO in the PLANTA COMPRESORA OLACAPATO PROJECT in OLACAPATO, SALTA and must not be used, reproduced, copied or distributed for any other project without written permission from and or compensation due to RIO TINTO.

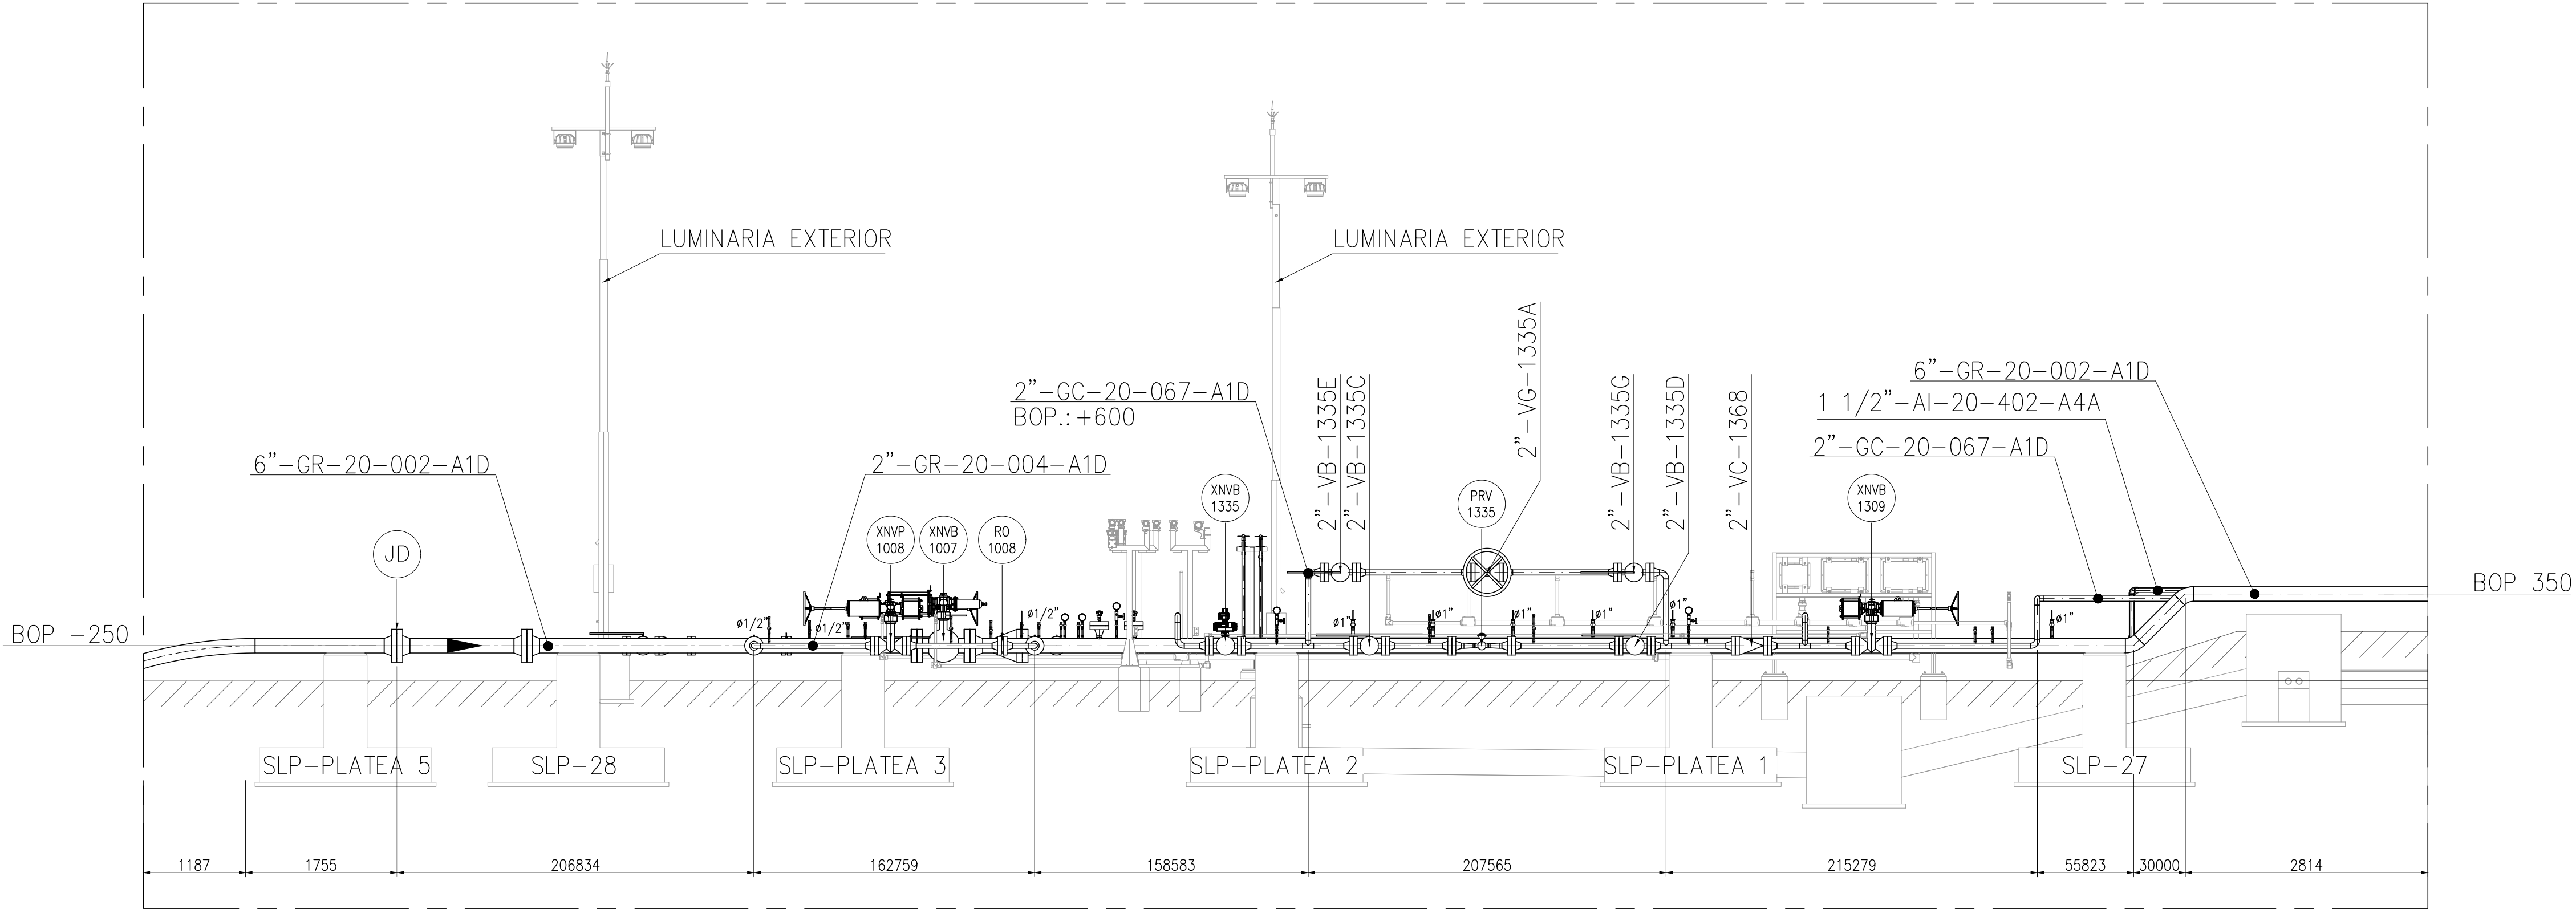


CORTE A-A
ESC. 1:50

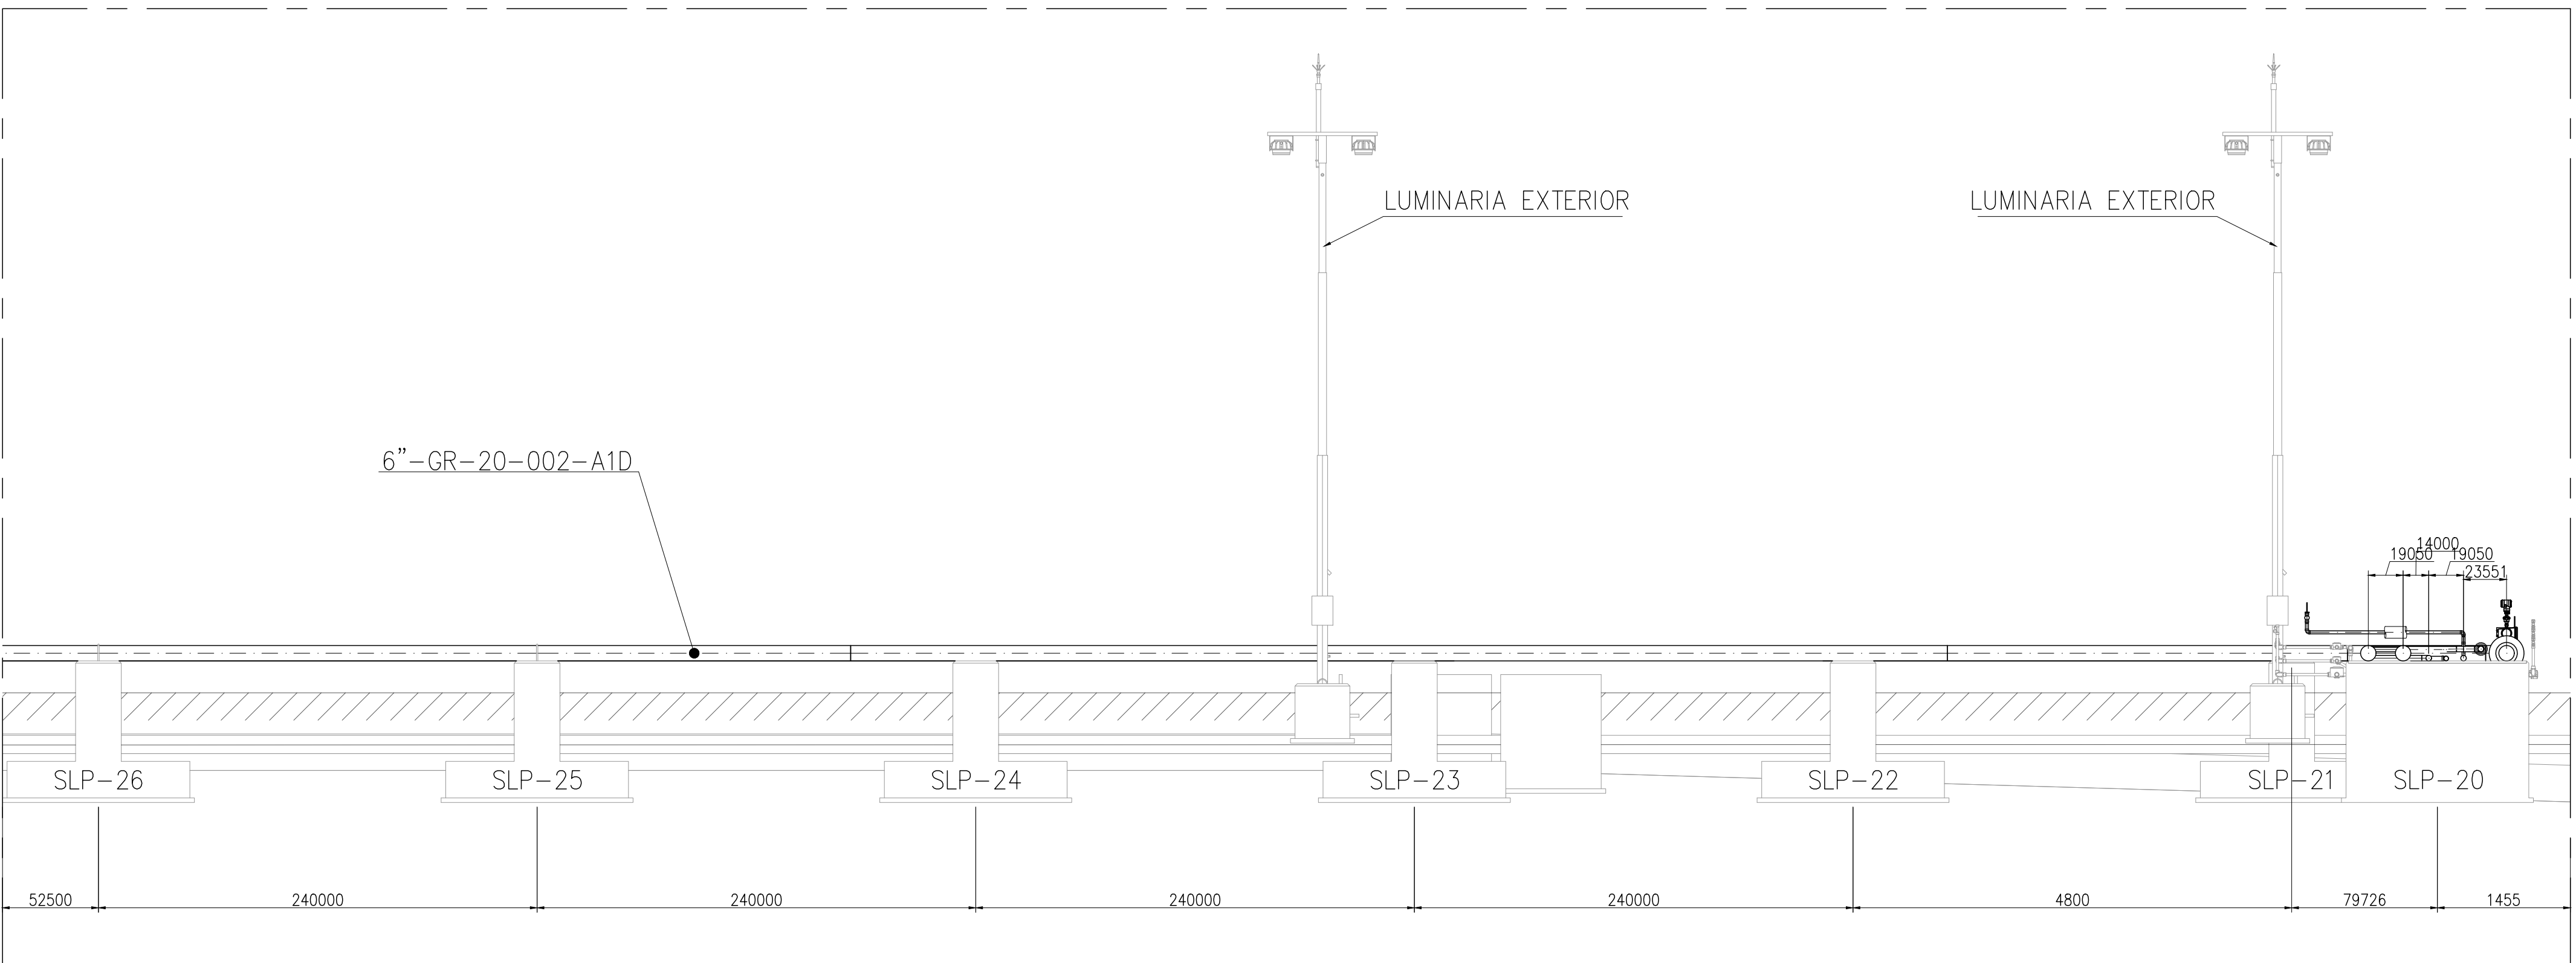

CORTE B-B
ESC. 1:50

AREA 10 – INTERCONEXIONES

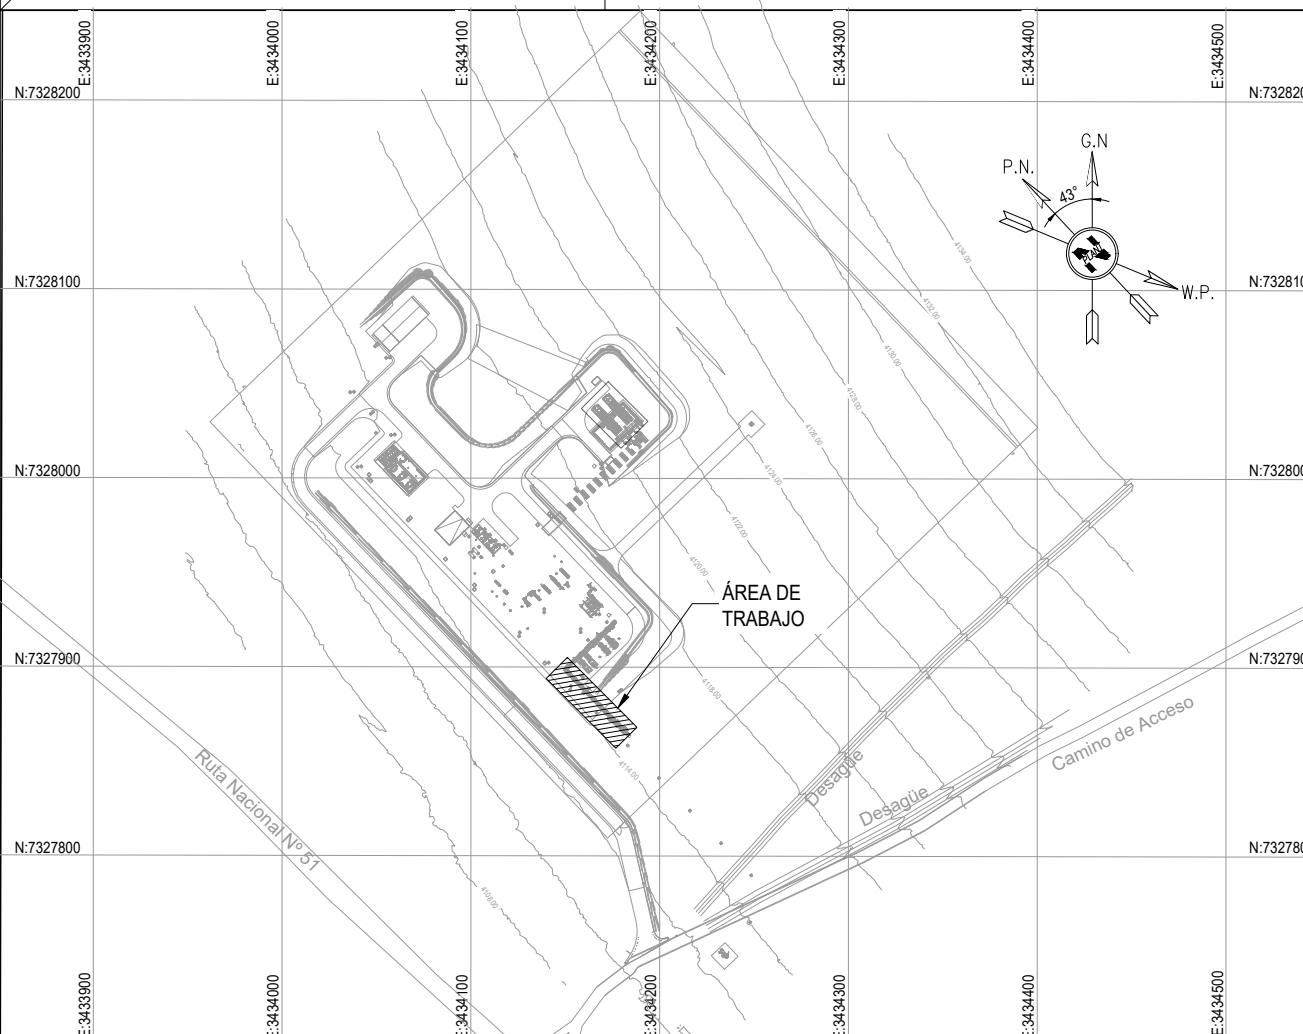

KEY PLAN

NOTES

- 1) TODAS LAS DIMENSIONES EXPRESADAS EN MILIMETROS, SALVO INDICACIÓN CONTRARIA Y DEBERÁN SER VERIFICADAS EN OBRA.
- 2) LAS ELEVACIONES SE EXPRESAN EN METROS, EL 0.00 ; 0.00 DE PLANTA CORRESPONDE A LAS COORDENADAS N:7327810.108, E:3434172.433 DEL MARCO REFERENCIAL GEODESICO POSGAR 2007, SISTEMA DE PROYECCIÓN DE COORDENADAS GAUSS-KRÜGER FAJA 3.
- 3) EL NIVEL 0.00 CORRESPONDE AL NIVEL 4115.20 M.S.N.M DE LA PLANTA.

OCP-0000-CGI-C-DT-30006	FUNDACIONES – SLEEPERS PARA SOPORTES DE CAÑERÍAS
OCP-0000-CGI-R-DP-30011	SISTEMA DE AIRE COMPRIMIDO
OCP-0000-CGI-R-DP-30002	P&ID-SISTEMA DE FILTROS SEPARADORES DE ENTRADA
OCP-0000-CGI-R-DP-30004	P&ID-SISTEMA DE FILTROS SEPARADORES DE SALIDA
OCP-0000-CGI-R-LL-30001	LISTADO – LINEAS
OCP-0000-CGI-P-KP-30001	KEY PLAN – LAYOUT DE CAÑERÍAS
OCP-0000-CGI-P-LY-30001	LAYOUT GENERAL
REFERENCE DRAWING N°	REFERENCE DRAWING TITLE

LEGEND

- CAÑERÍAS ENTERRADAS
- CAÑERÍAS AEREAS
- CAÑERÍAS AISLADAS
- BOP.: BOTTOM OF PIPES
- EL.: ELEVACIÓN
- N.P.T.: NIVEL DE PROYECTO TERMINADO
- JD.: JUNTA DIELECTRICA




GERENCIA TÉCNICA

LUGAR:	PROVINCIA DE SALTA – DPTO LOS ANDES	PLANO PARA APROBACIÓN DE REMSA Y NATURGY
OBRA:	PLANTA COMPRESORA OLACAPATO	
ESCALA 1:25	FECHA 13/06/25	Observaciones:
DIBUJO EP	REVISO SS	
Aprobado Insp. de REMSA		


1	MODIFICACIONES INDICADAS	19/09/2025	A.N.	J.S.	S.S.
0	EMITIDO PARA USO	10/07/2025	E.P.	J.S.	S.S.
A	PARA INFORMACIÓN	13/06/2025	E.P.	J.S.	S.S.

REV	DESCRIPTION	DATE	DRAW	REVIEW	APPROVE
CUSTOMER:		SITE/PROJECT:		TITLE:	
AREA: –		OCP/PLANTA COMPRESORA OLACAPATO		PLANO – AREA 10 INTERCONEXIONES	
SUB-AREA: –		DWG N°		REV. 1	
SCALE: 1:50		EDC DWG. N°: 1079-P-PL-0000-0010			
SHEET: 3 – 4		RIO TINTO DWG. N°: OCP-0000-CGI-P-DT-30010			
		REPLACE: –			


This document has been generated for RIO TINTO in the PLANTA COMPRESORA OLACAPATO PROJECT in OLACAPATO, SALTA and must not be used, reproduced, copied or distributed for any other project without written permission from and or compensation due to RIO TINTO.

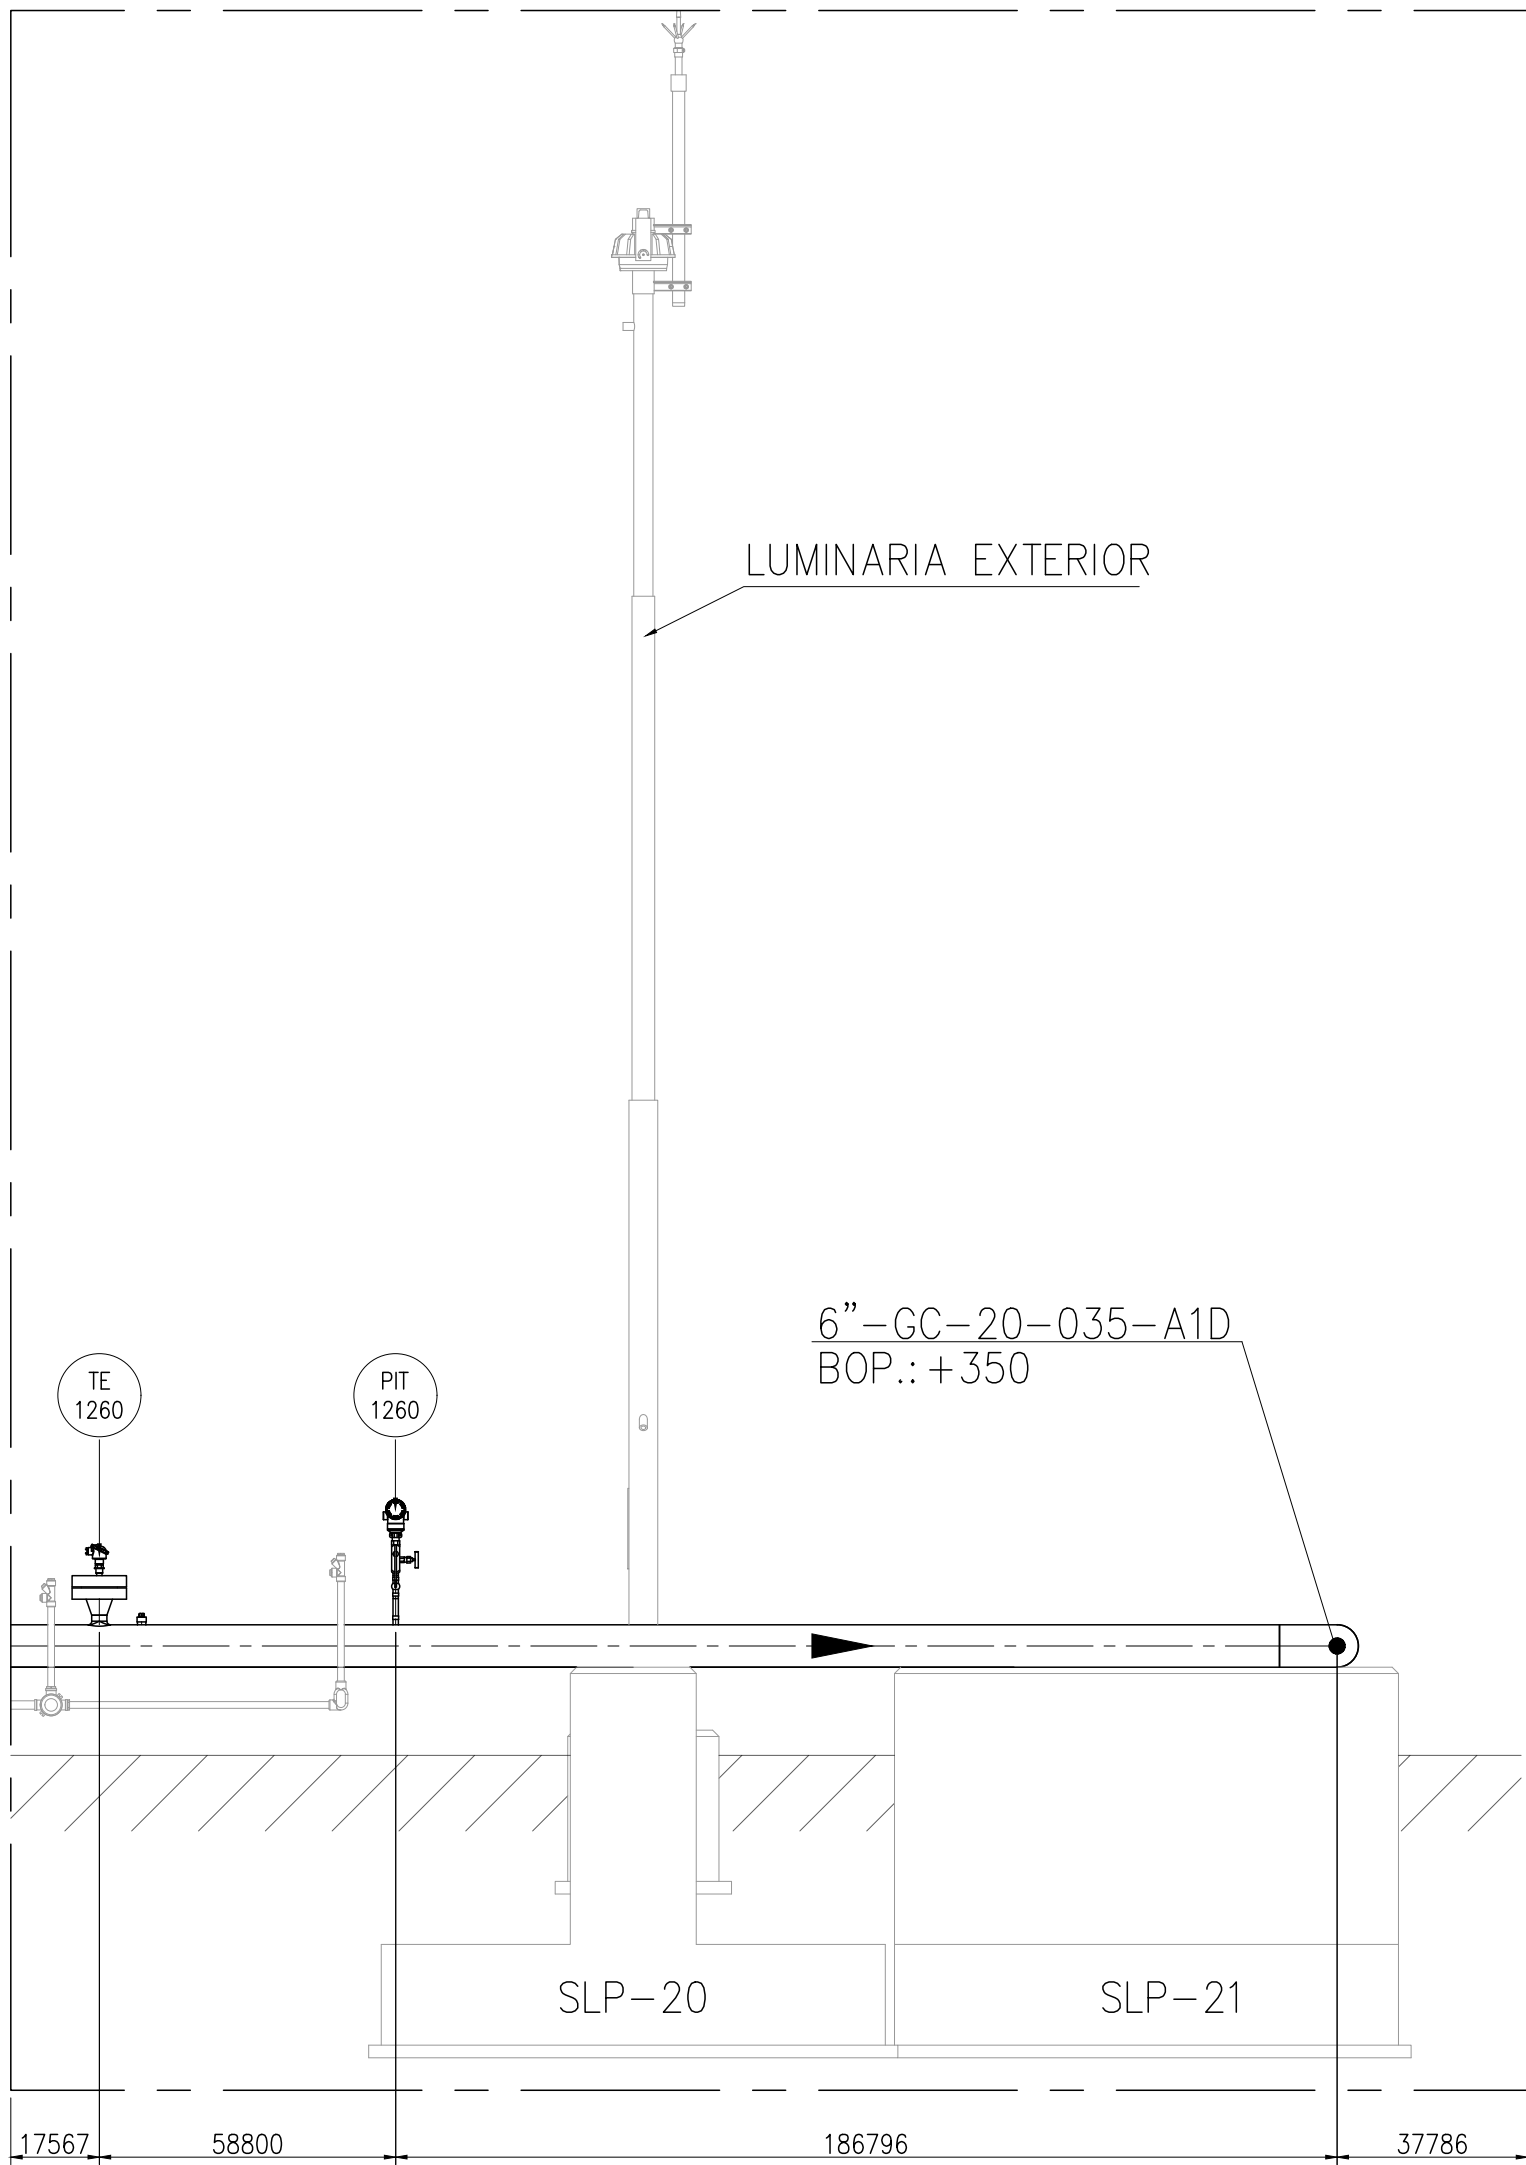

CORTE C-C
ESC. 1:30

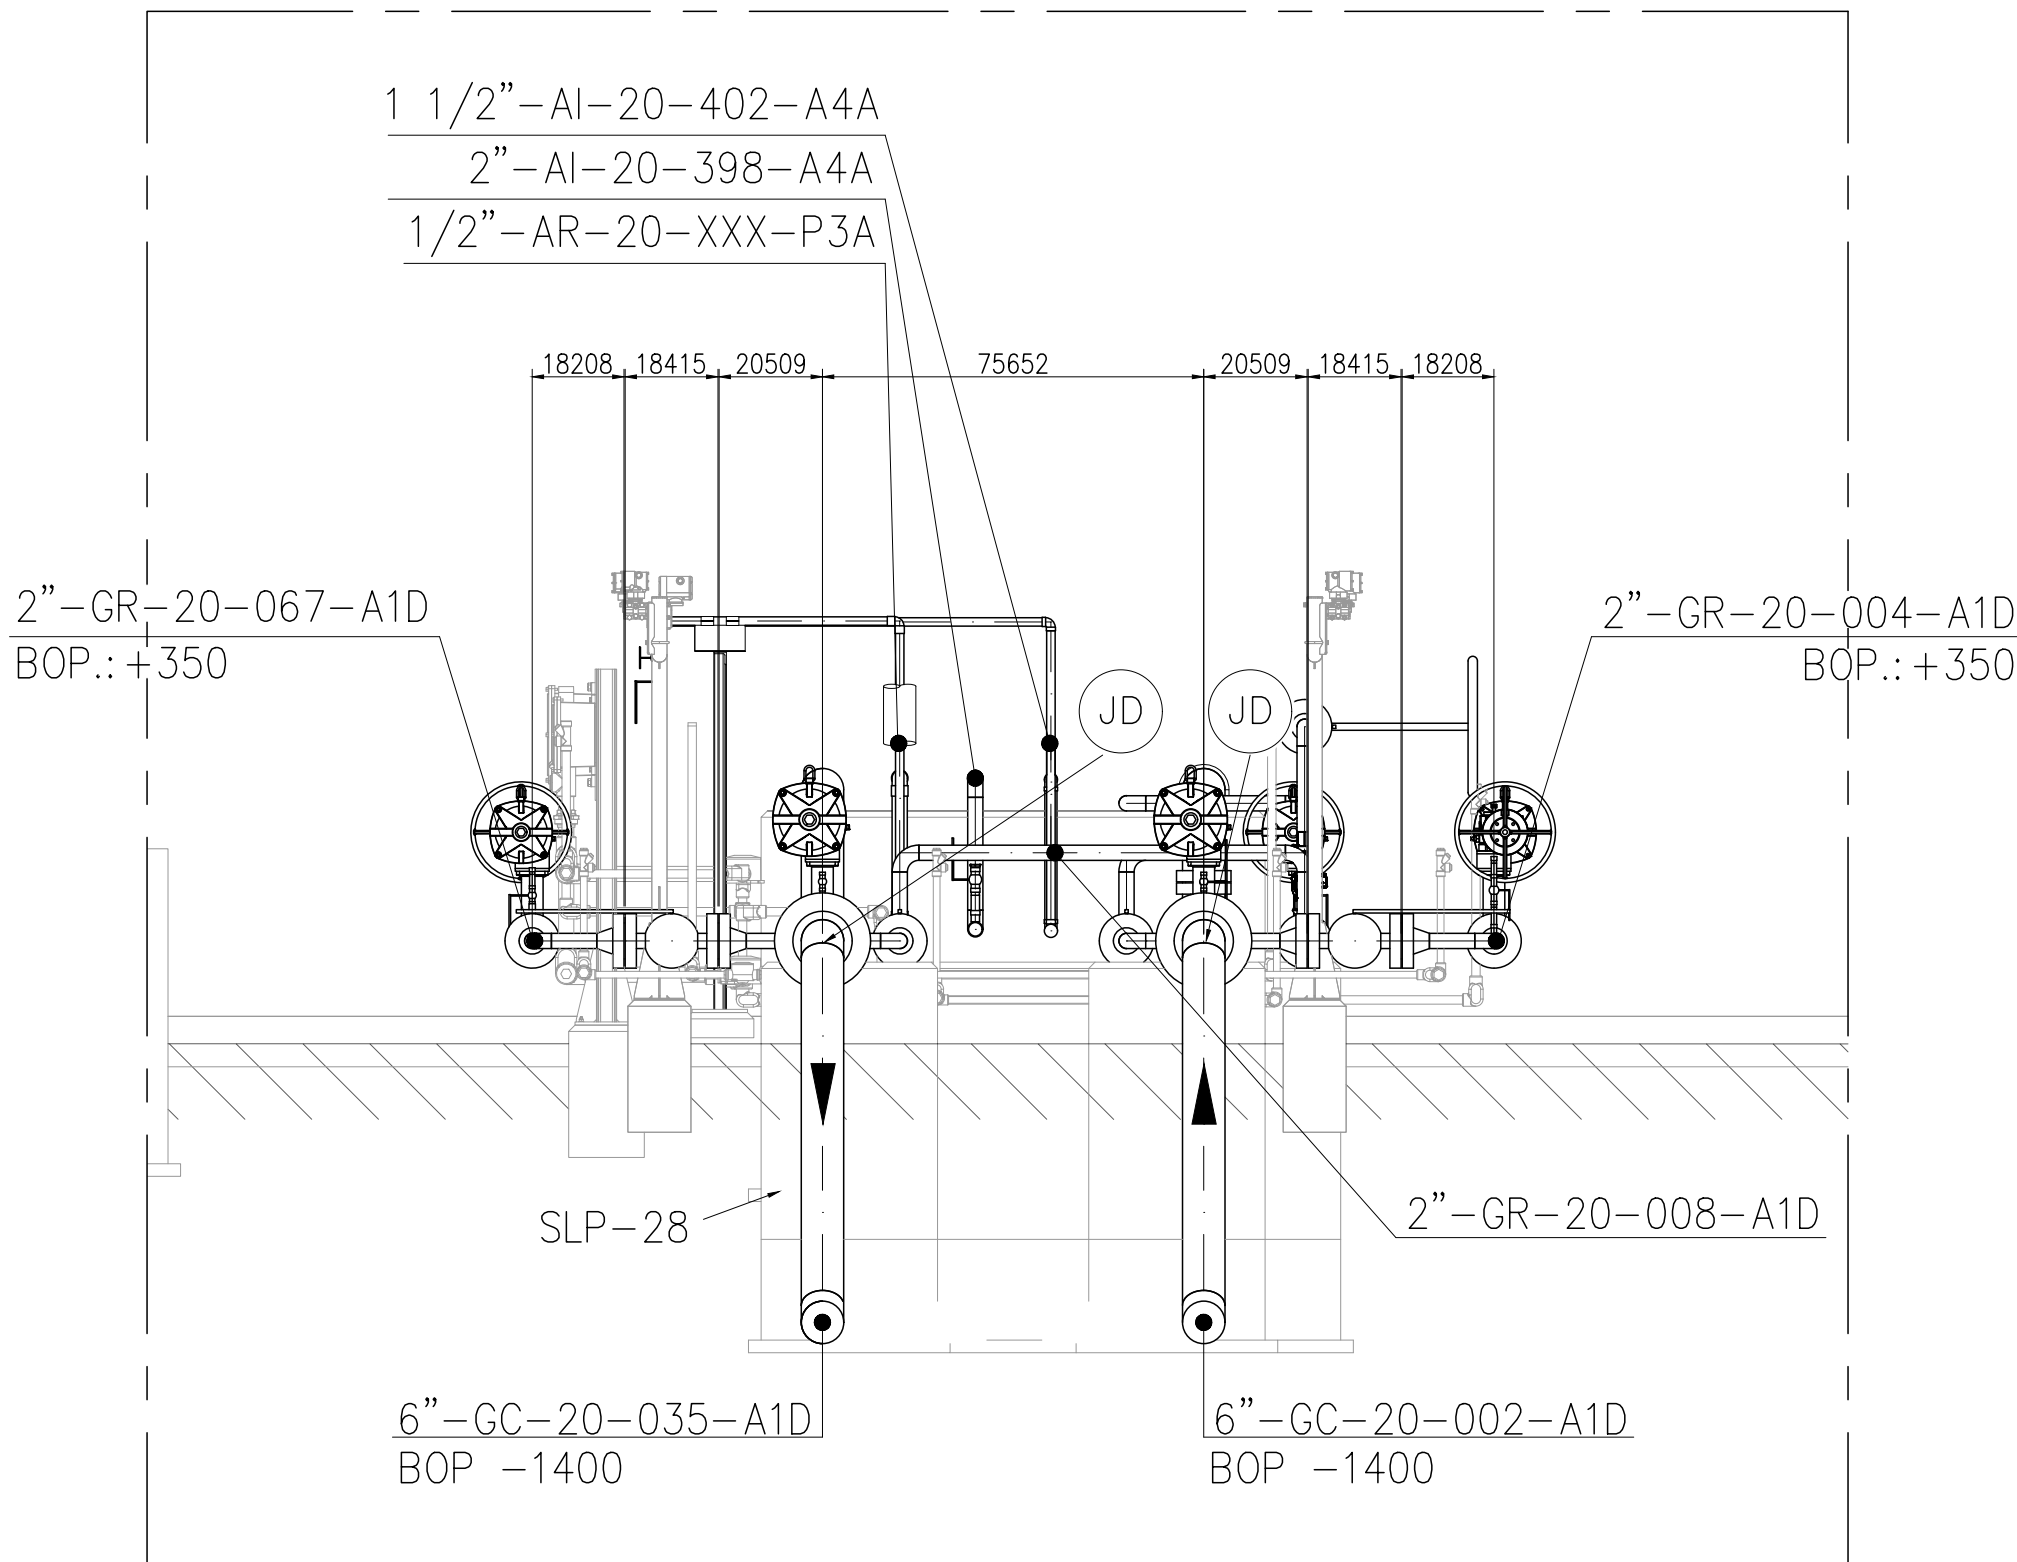


CORTE D-D
ESC. 1:30

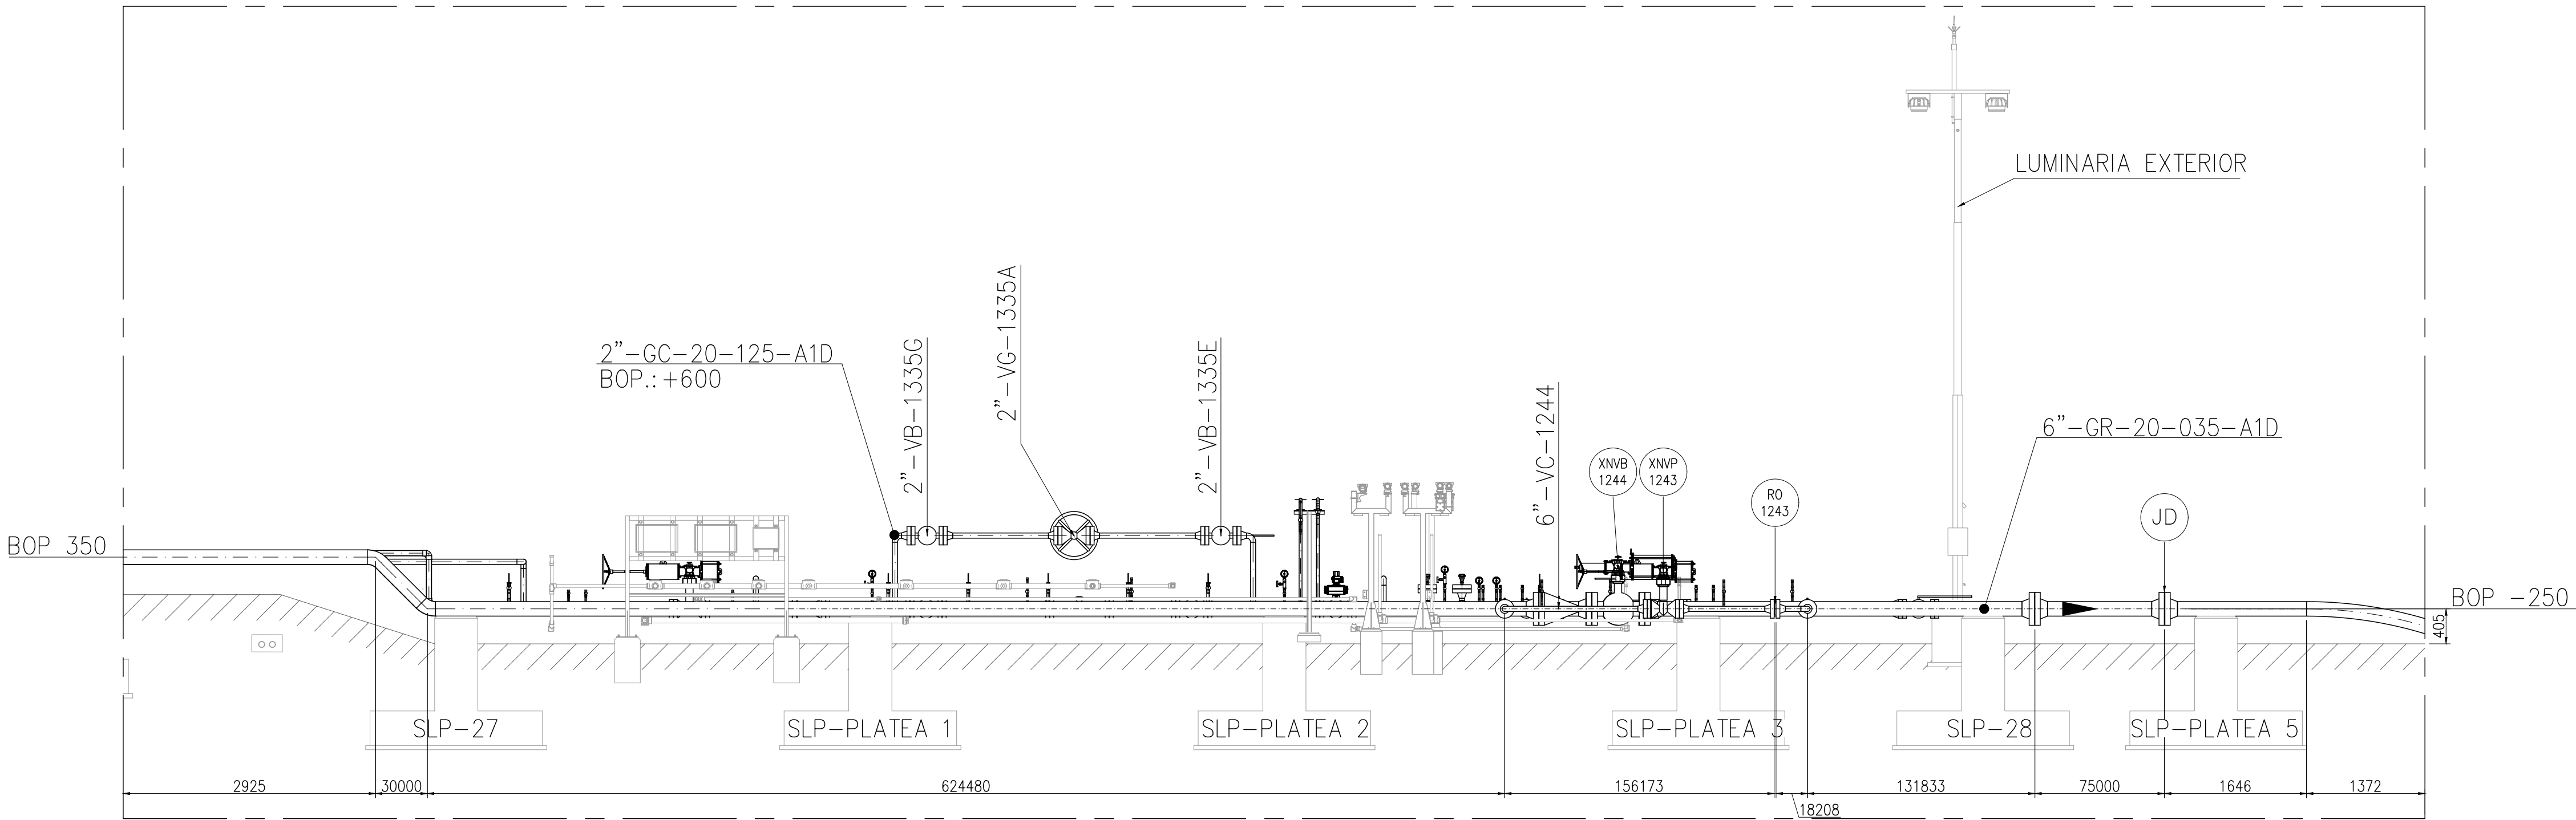

CORTE E-E
ESC. 1:50

AREA 10 - INTERCONEXIONES

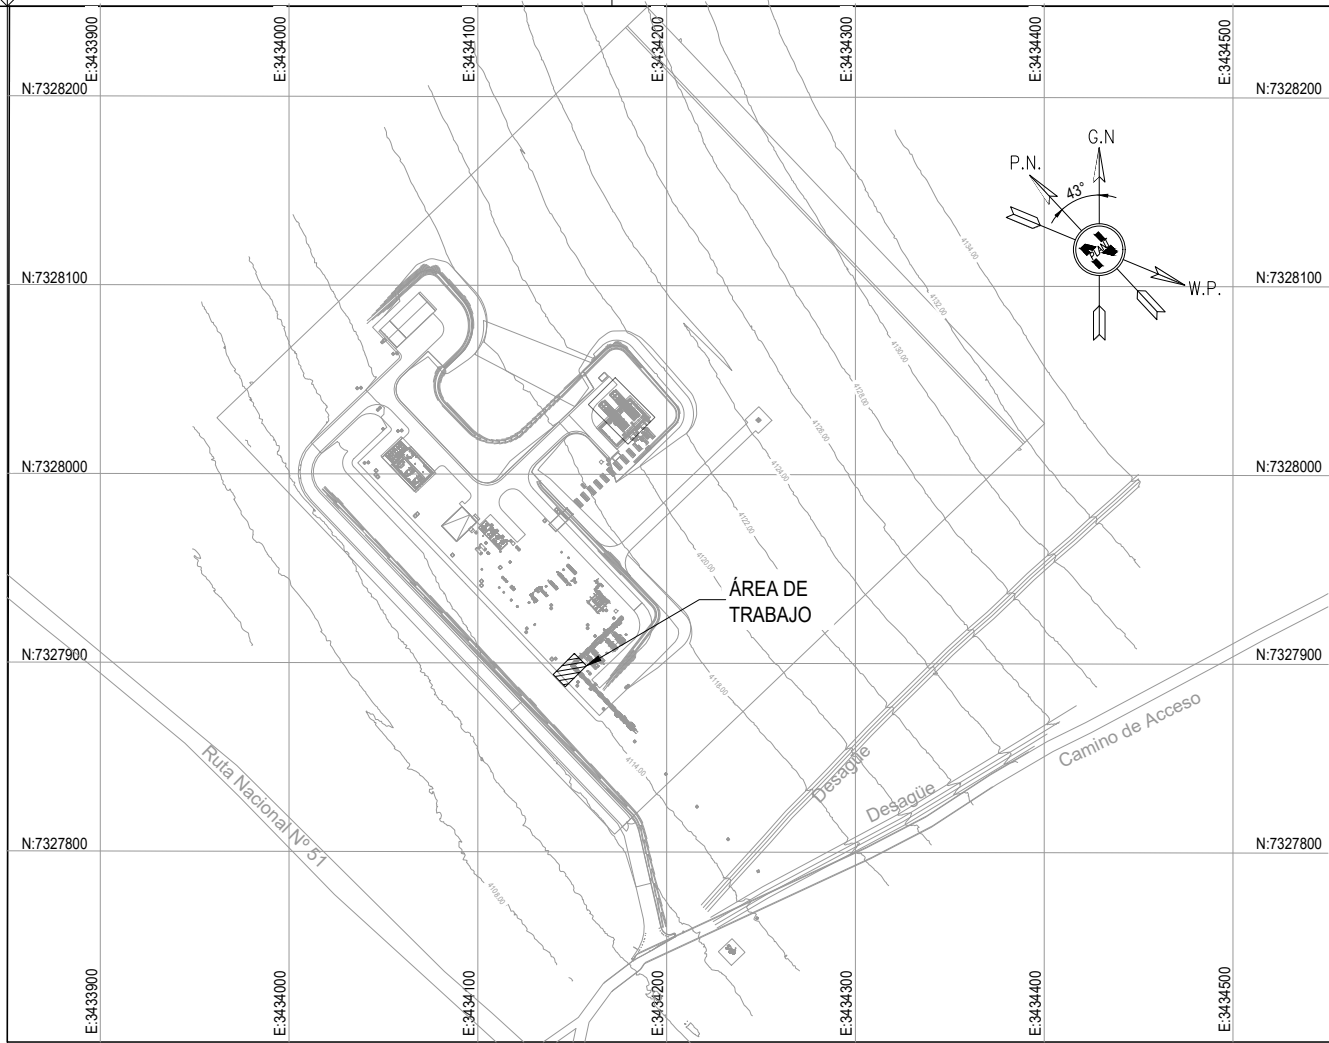

KEY PLAN

NOTES

- 1) TODAS LAS DIMENSIONES EXPRESADAS EN MILIMETROS, SALVO INDICACIÓN CONTRARIA Y DEBERÁN SER VERIFICADAS EN OBRA.
- 2) LAS ELEVACIONES SE EXPRESAN EN METROS, EL 0.00 ; 0.00 DE PLANTA CORRESPONDE A LAS COORDENADAS N:7327810.108, E:3434172.433 DEL MARCO REFERENCIAL GEODÉSICO POSGAR 2007. SISTEMA DE PROYECCIÓN DE COORDENADAS GAUSS-KRUGER FAJA 3.
- 3) EL NIVEL 0.00 CORRESPONDE AL NIVEL 4115.20 M.S.N.M DE LA PLANTA.

OCP-0000-CGI-C-DT-30006	FUNDACIONES - SLEEPERS PARA SOPORTES DE CAÑERÍAS
OCP-0000-CGI-R-DP-30011	SISTEMA DE AIRE COMPRIMIDO
OCP-0000-CGI-R-DP-30002	P&ID-SISTEMA DE FILTROS SEPARADORES DE ENTRADA
OCP-0000-CGI-R-DP-30004	P&ID-SISTEMA DE FILTROS SEPARADORES DE SALIDA
OCP-0000-CGI-R-LL-30001	LISTADO - LINEAS
OCP-0000-CGI-P-KP-30001	KEY PLAN - LAYOUT DE CAÑERÍAS
OCP-0000-CGI-P-LY-30001	LAYOUT GENERAL
REFERENCE DRAWING N°	REFERENCE DRAWING TITLE

LEGEND

- CAÑERÍAS ENTERRADAS
- CAÑERÍAS AEREAS
- CAÑERÍAS AISLADAS
- BOP.: BOTTOM OF PIPES
- EL.: ELEVACIÓN
- N.P.T.: NIVEL DE PROYECTO TERMINADO
- JD.: JUNTA DIELECTRICA



GERENCIA TÉCNICA

LUGAR: PROVINCIA DE SALTA - DPTO LOS ANDES

PLANO PARA APROBACIÓN DE REMSA Y NATURGY

OBRA: PLANTA COMPRESORA OLACAPATO

ESCALA 1:25
FECHA 13/06/25
DIBUJO EP
REVISO SS

Observaciones:

Aprobado Insp. de REMSA

1	MODIFICACIONES INDICADAS	19/09/2025	A.N.	J.S.	S.S.
0	EMITIDO PARA USO	10/07/2025	E.P.	J.S.	S.S.
A	PARA INFORMACIÓN	13/06/2025	E.P.	J.S.	S.S.
REV	DESCRIPTION	DATE	DRAW	REVIEW	APPROVE
CUSTOMER:	AREA: - SUB-AREA: - SCALE: 1:30 / 1:50 SHEET: 4 - 4	EDC DWG. N°: 1079-P-PL-0000-0010 RIO TINTO DWG. N°: OCP-0000-CGI-P-DT-30010 REPLACE: -	SITE/PROJECT: OCP/PLANTA COMPRESORA OLACAPATO TITLE: PLANO - AREA 10 INTERCONEXIONES	DWG N°: OCG-0000-CGI-P-DT-30010	REV. 1