
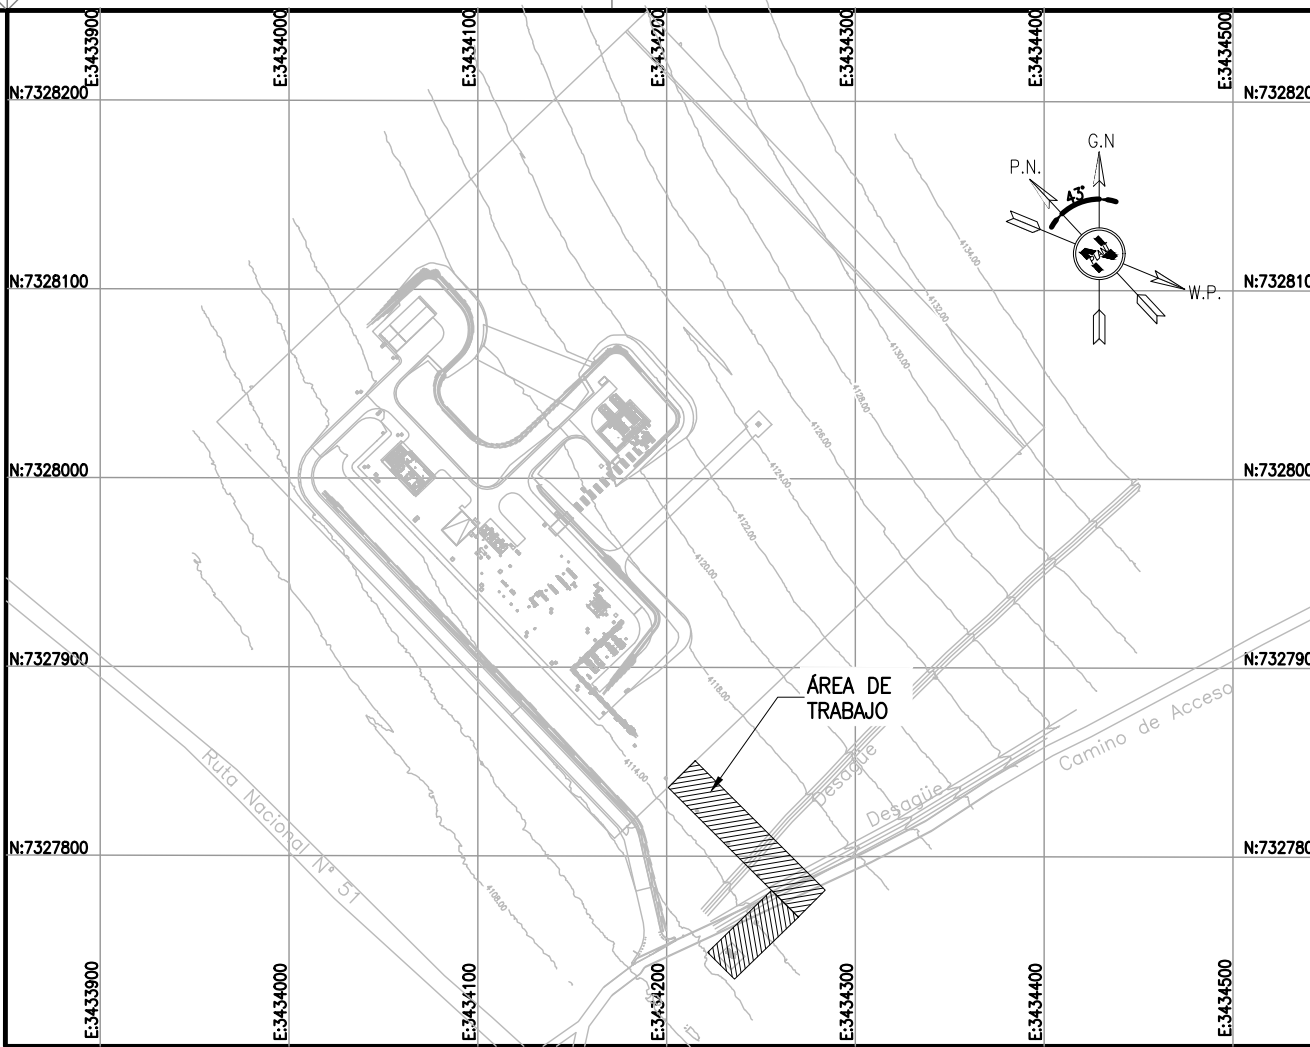


This document has been generated for RIO TINTO in the PLANTA COMPRESORA OLACAPATO PROJECT in OLACAPATO, SALTA and must not be used, reproduced, copied or distributed for any other project without written permission from and or compensation due to RIO TINTO.

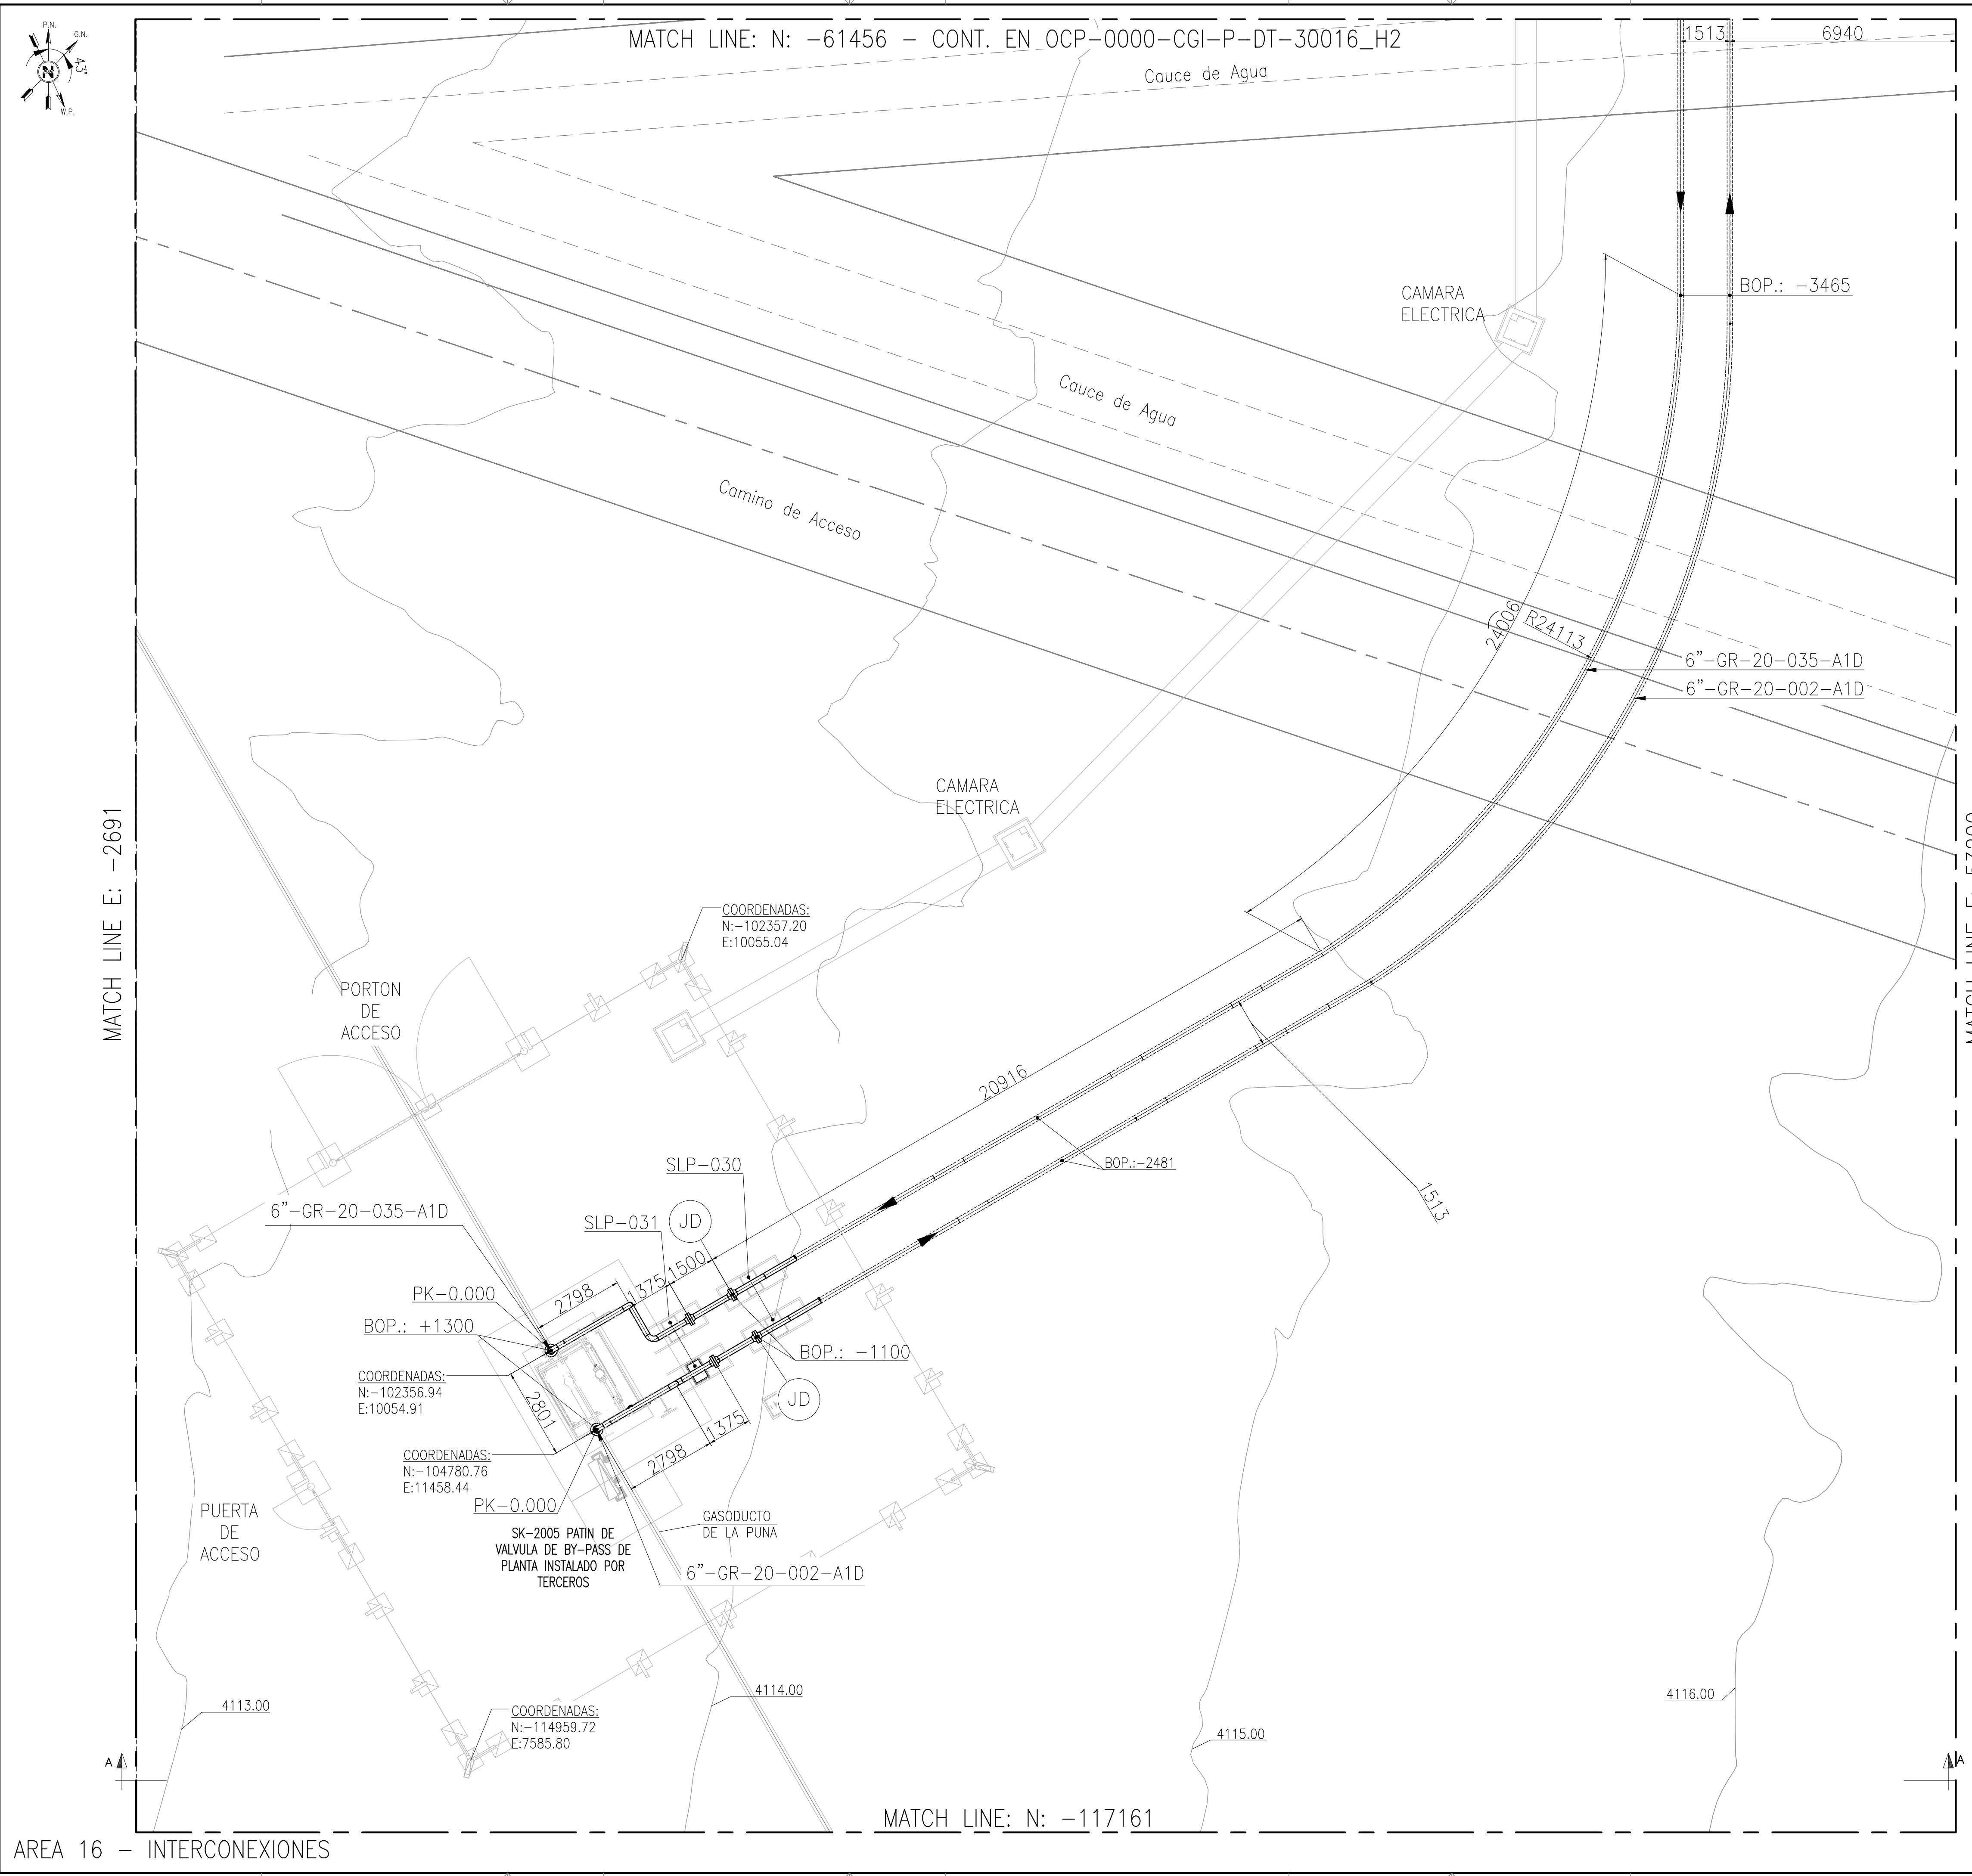

KEY PLAN

- NOTES
- 1) TODAS LAS DIMENSIONES EXPRESADAS EN MILÍMETROS, SALVO INDICACIÓN CONTRARIA Y DEBERÁN SER VERIFICADAS EN OBRA.
 - 2) LAS ELEVACIONES SE EXPRESAN EN METROS. EL 0.00 ; 0.00 DE PLANTA CORRESPONDE A LAS COORDENADAS N:7327810.108, E:3434172.433 DEL MARCO REFERENCIAL GEODÉSICO POSGAR 2007. SISTEMA DE PROYECCIÓN DE COORDENADAS GAUSS-KRÜGER FAJA 3.
 - 3) EL NIVEL 0.00 CORRESPONDE AL NIVEL 4115.20 M.S.N.M DE LA PLANTA.

RioTinto

A - Aceptado
C - Comentarios menores - Habilita la emisión en Rev. 0
B - Con Comentarios - Modificar y volver a emitir en próxima revisión
R - Rechazado
X 5 - Visto (Solo INFORMATIVO)

FIRMA: A.Vilarrubi
FECHA: 10-11-2025

La calificación solo es a los efectos de la revisión esta no implica la conformidad sobre la corrección del contenido del documento ni tampoco disminuye la responsabilidad que surja del cumplimiento de los documentos contractuales, la que continúa siendo total y absolutamente exclusiva de la contratista / proveedor

OCF-0000-CGI-C-DT-3006	PLANO - FUNDACIONES - SLEEPERS PARA SOP. DE CAÑERÍAS
LOCP-PIP-PL-001	SKID VALVULA BY-PASS DE PLANTA SK-2005
OCF-0000-CGI-P-TP-30004	TÍPICOS - SOPORTES DE CAÑERÍAS
OCF-0000-CGI-P-DT-30017	PLANO - TRAZA PK 0.000 A PK 0+150
OCF-0000-CGI-R-DP-30007	P&ID - SISTEMA DE VENTEO DE GAS
OCF-0000-CGI-R-DP-30003	P&ID - SISTEMA DE COMPRESIÓN
OCF-0000-CGI-P-KP-30001	KEY PLAN - LAYOUT DE CAÑERÍAS
OCF-0000-CGI-R-LL-30001	LISTADO - LINEAS
OCF-0000-CGI-P-LY-30001	LAYOUT GENERAL
REFERENCE DRAWING N°	REFERENCE DRAWING TITLE

LEGEND



BOP.: BOTTOM OF PIPES
CAÑERÍAS ENTERRADAS
CAÑERÍAS AEREAS
JD.: JUNTA DIELECTRICA

Rodrigo Gonzalo Cazaux



Firmado digitalmente por Rodrigo Gonzalo Cazaux
Fecha: 2025.11.05 17:55:04 -03'00'

 remsa ENERGÍA Y MINERÍA SALTENA				GERENCIA TÉCNICA			
LUGAR: PROVINCIA DE SALTA- DPTO LOS ANDES				PLANO PARA APROBACIÓN DE REMSA Y NATURGY.			
OBRA: PLANTA COMPRESORA OLACAPATO							
ESCALA 1:100	FECHA 05/11/25	DIBUJO E.P.	REVISO S.J.I.	Observaciones:			
Aprobado Insp. de REMSA							
O	PARA CONSTRUCCIÓN			05/11/2025	E.P.	S.J.I.	S.S.
B	PARA APROBACIÓN			22/10/2025	A.N.	S.J.I.	S.S.
A	PARA INFORMACIÓN			10/07/2025	E.P.	J.S.	S.S.
REV	DESCRIPTION			DATE	DRAW	REVIEW	APPROVE
CUSTOMER:				SITE/PROJECT:			
		AREA: —	 GECO INGENIERIA Y CONSTRUCCIONES  INVILAC INGENIERIA	OCF/PLANTA COMPRESORA OLACAPATO			
		SUB-AREA: —		TITLE:			
		SCALE: 1:100		PLANO - AREA 16 INTERCONEXIONES			
		SHEET: 1 - 3					
		REPLACE:		DWG N°	OCF-0000-CGI-P-DT-30016		
							REV.

This document has been generated for RIO TINTO in the PLANTA COMPRESORA OLACAPATO PROJECT in OLACAPATO, SALTA and must not be used, reproduced, copied or distributed for any other project without written permission from and or compensation due to RIO TINTO.

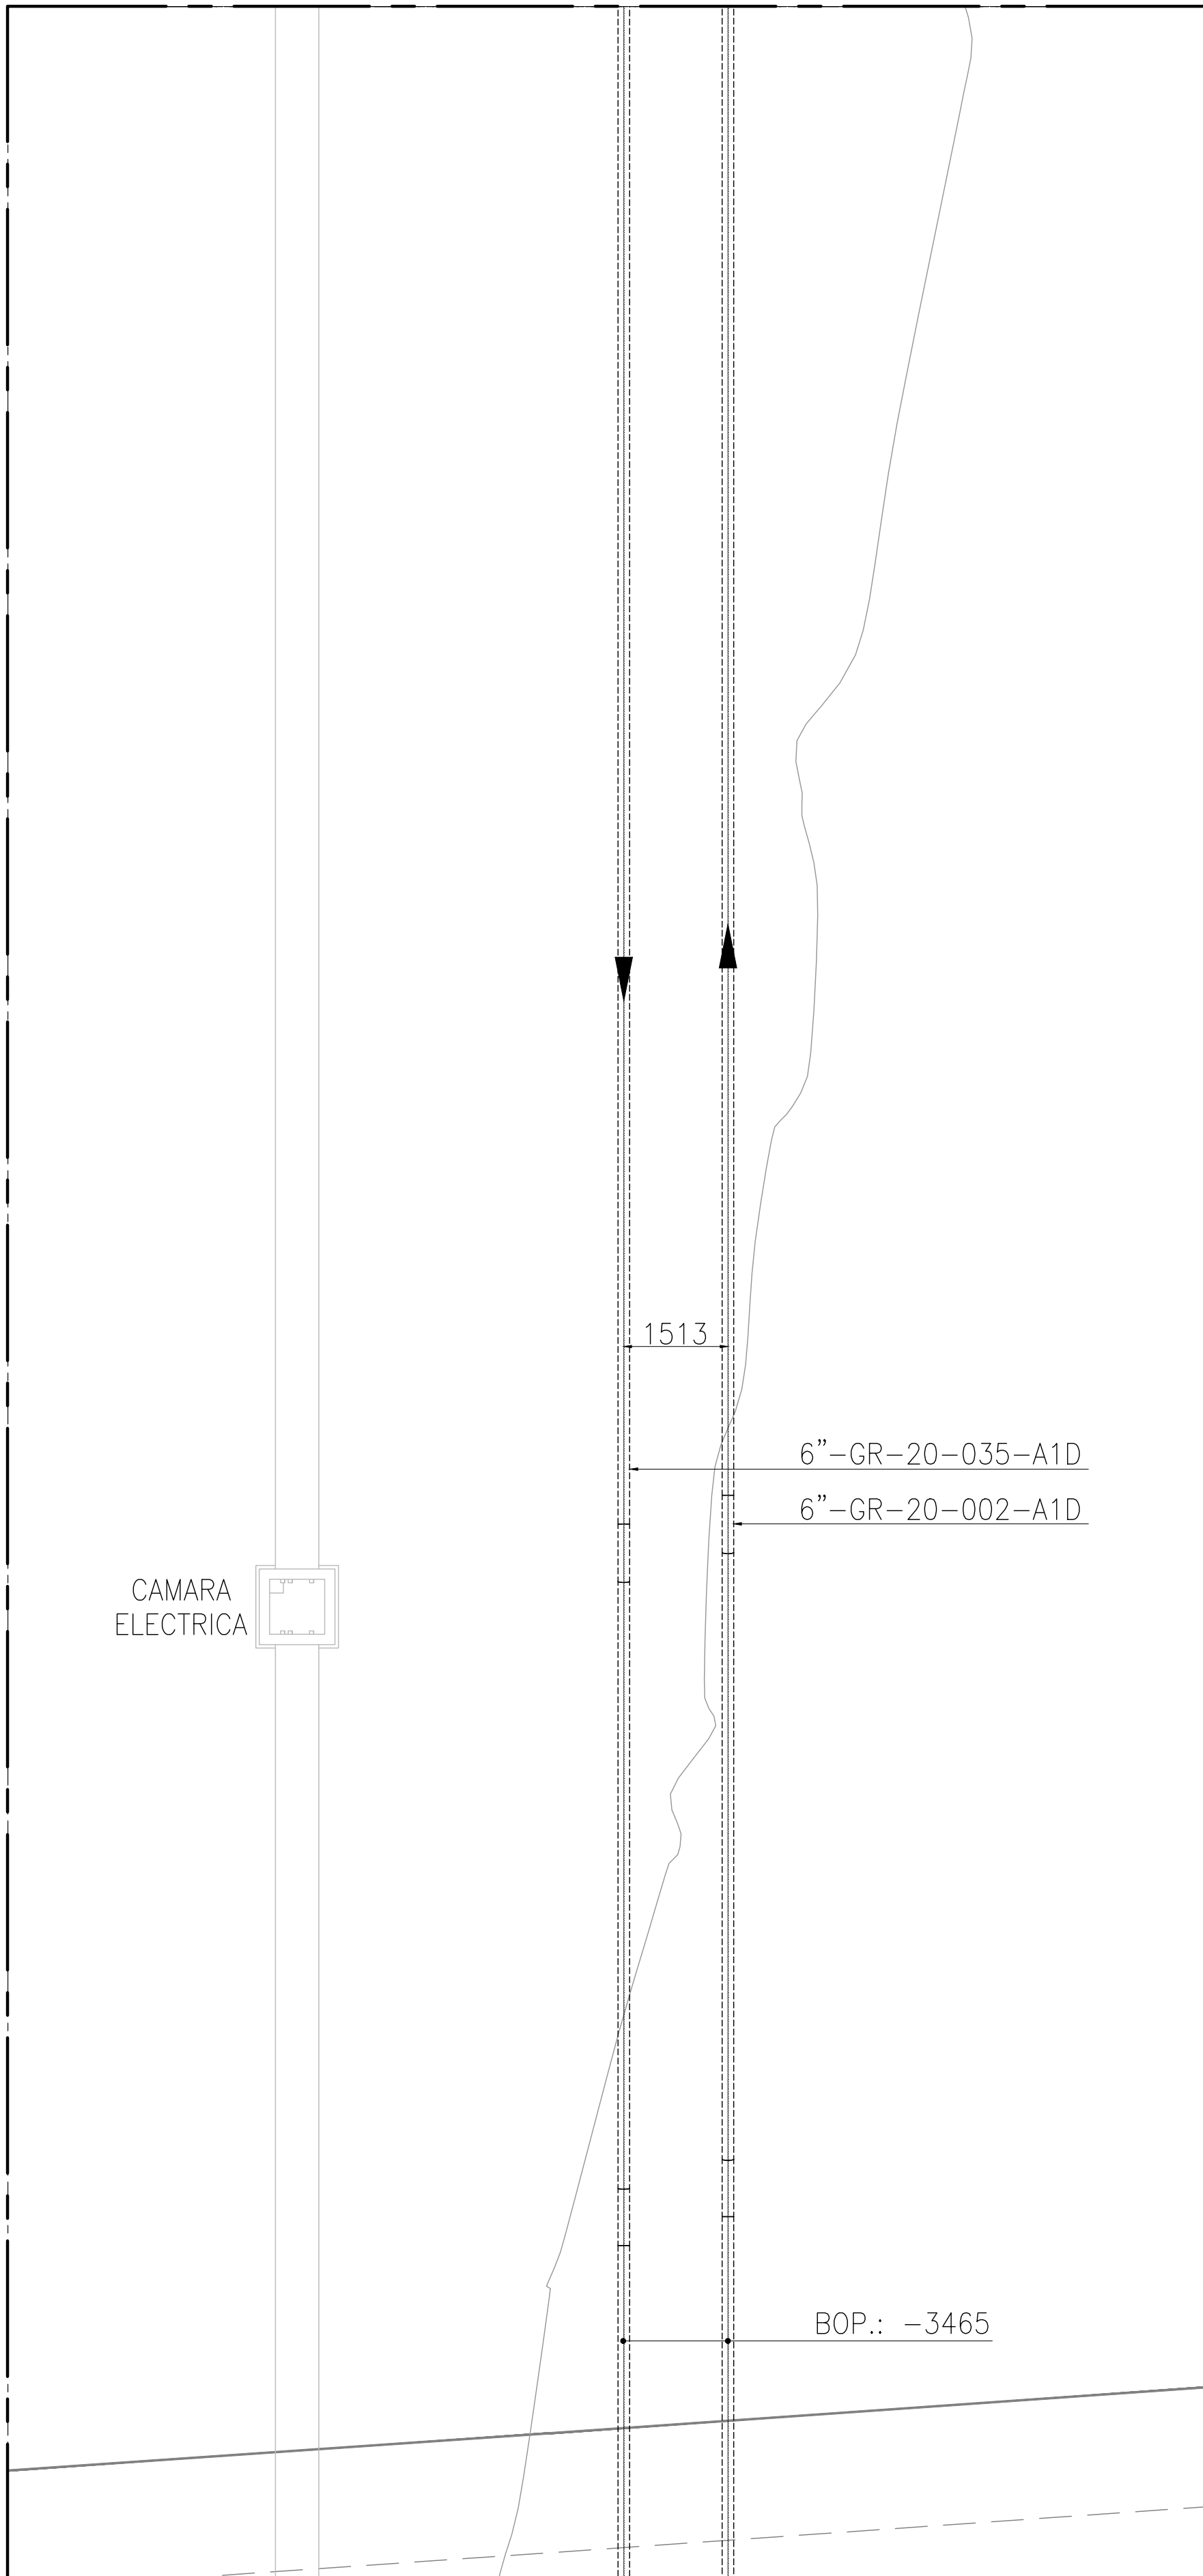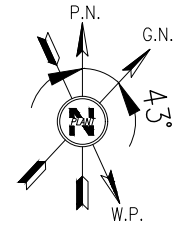

AREA 16 – INTERCONEXIONES

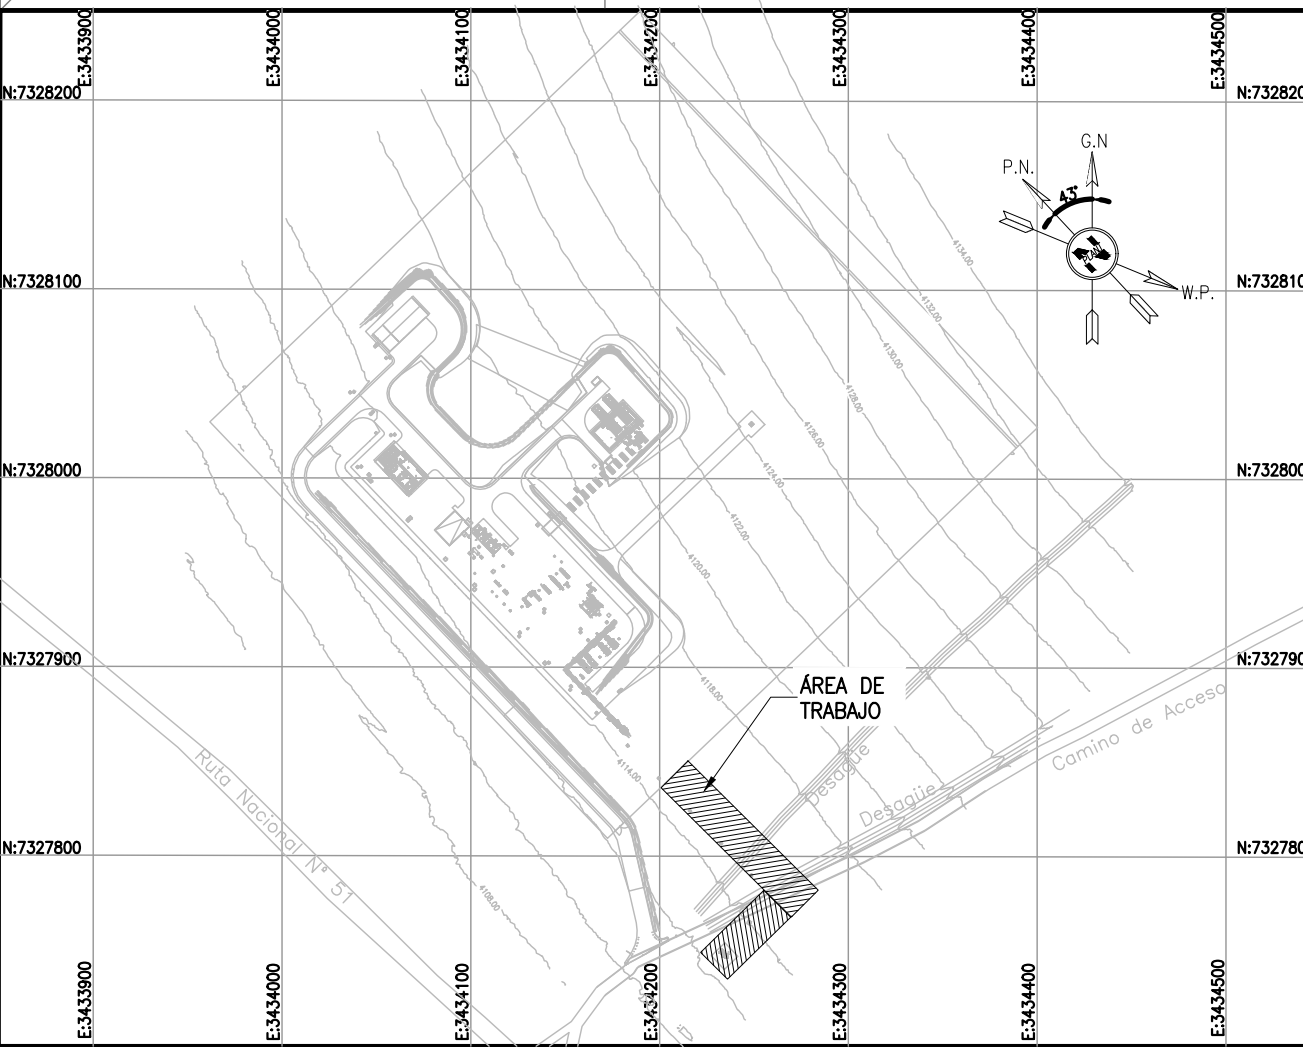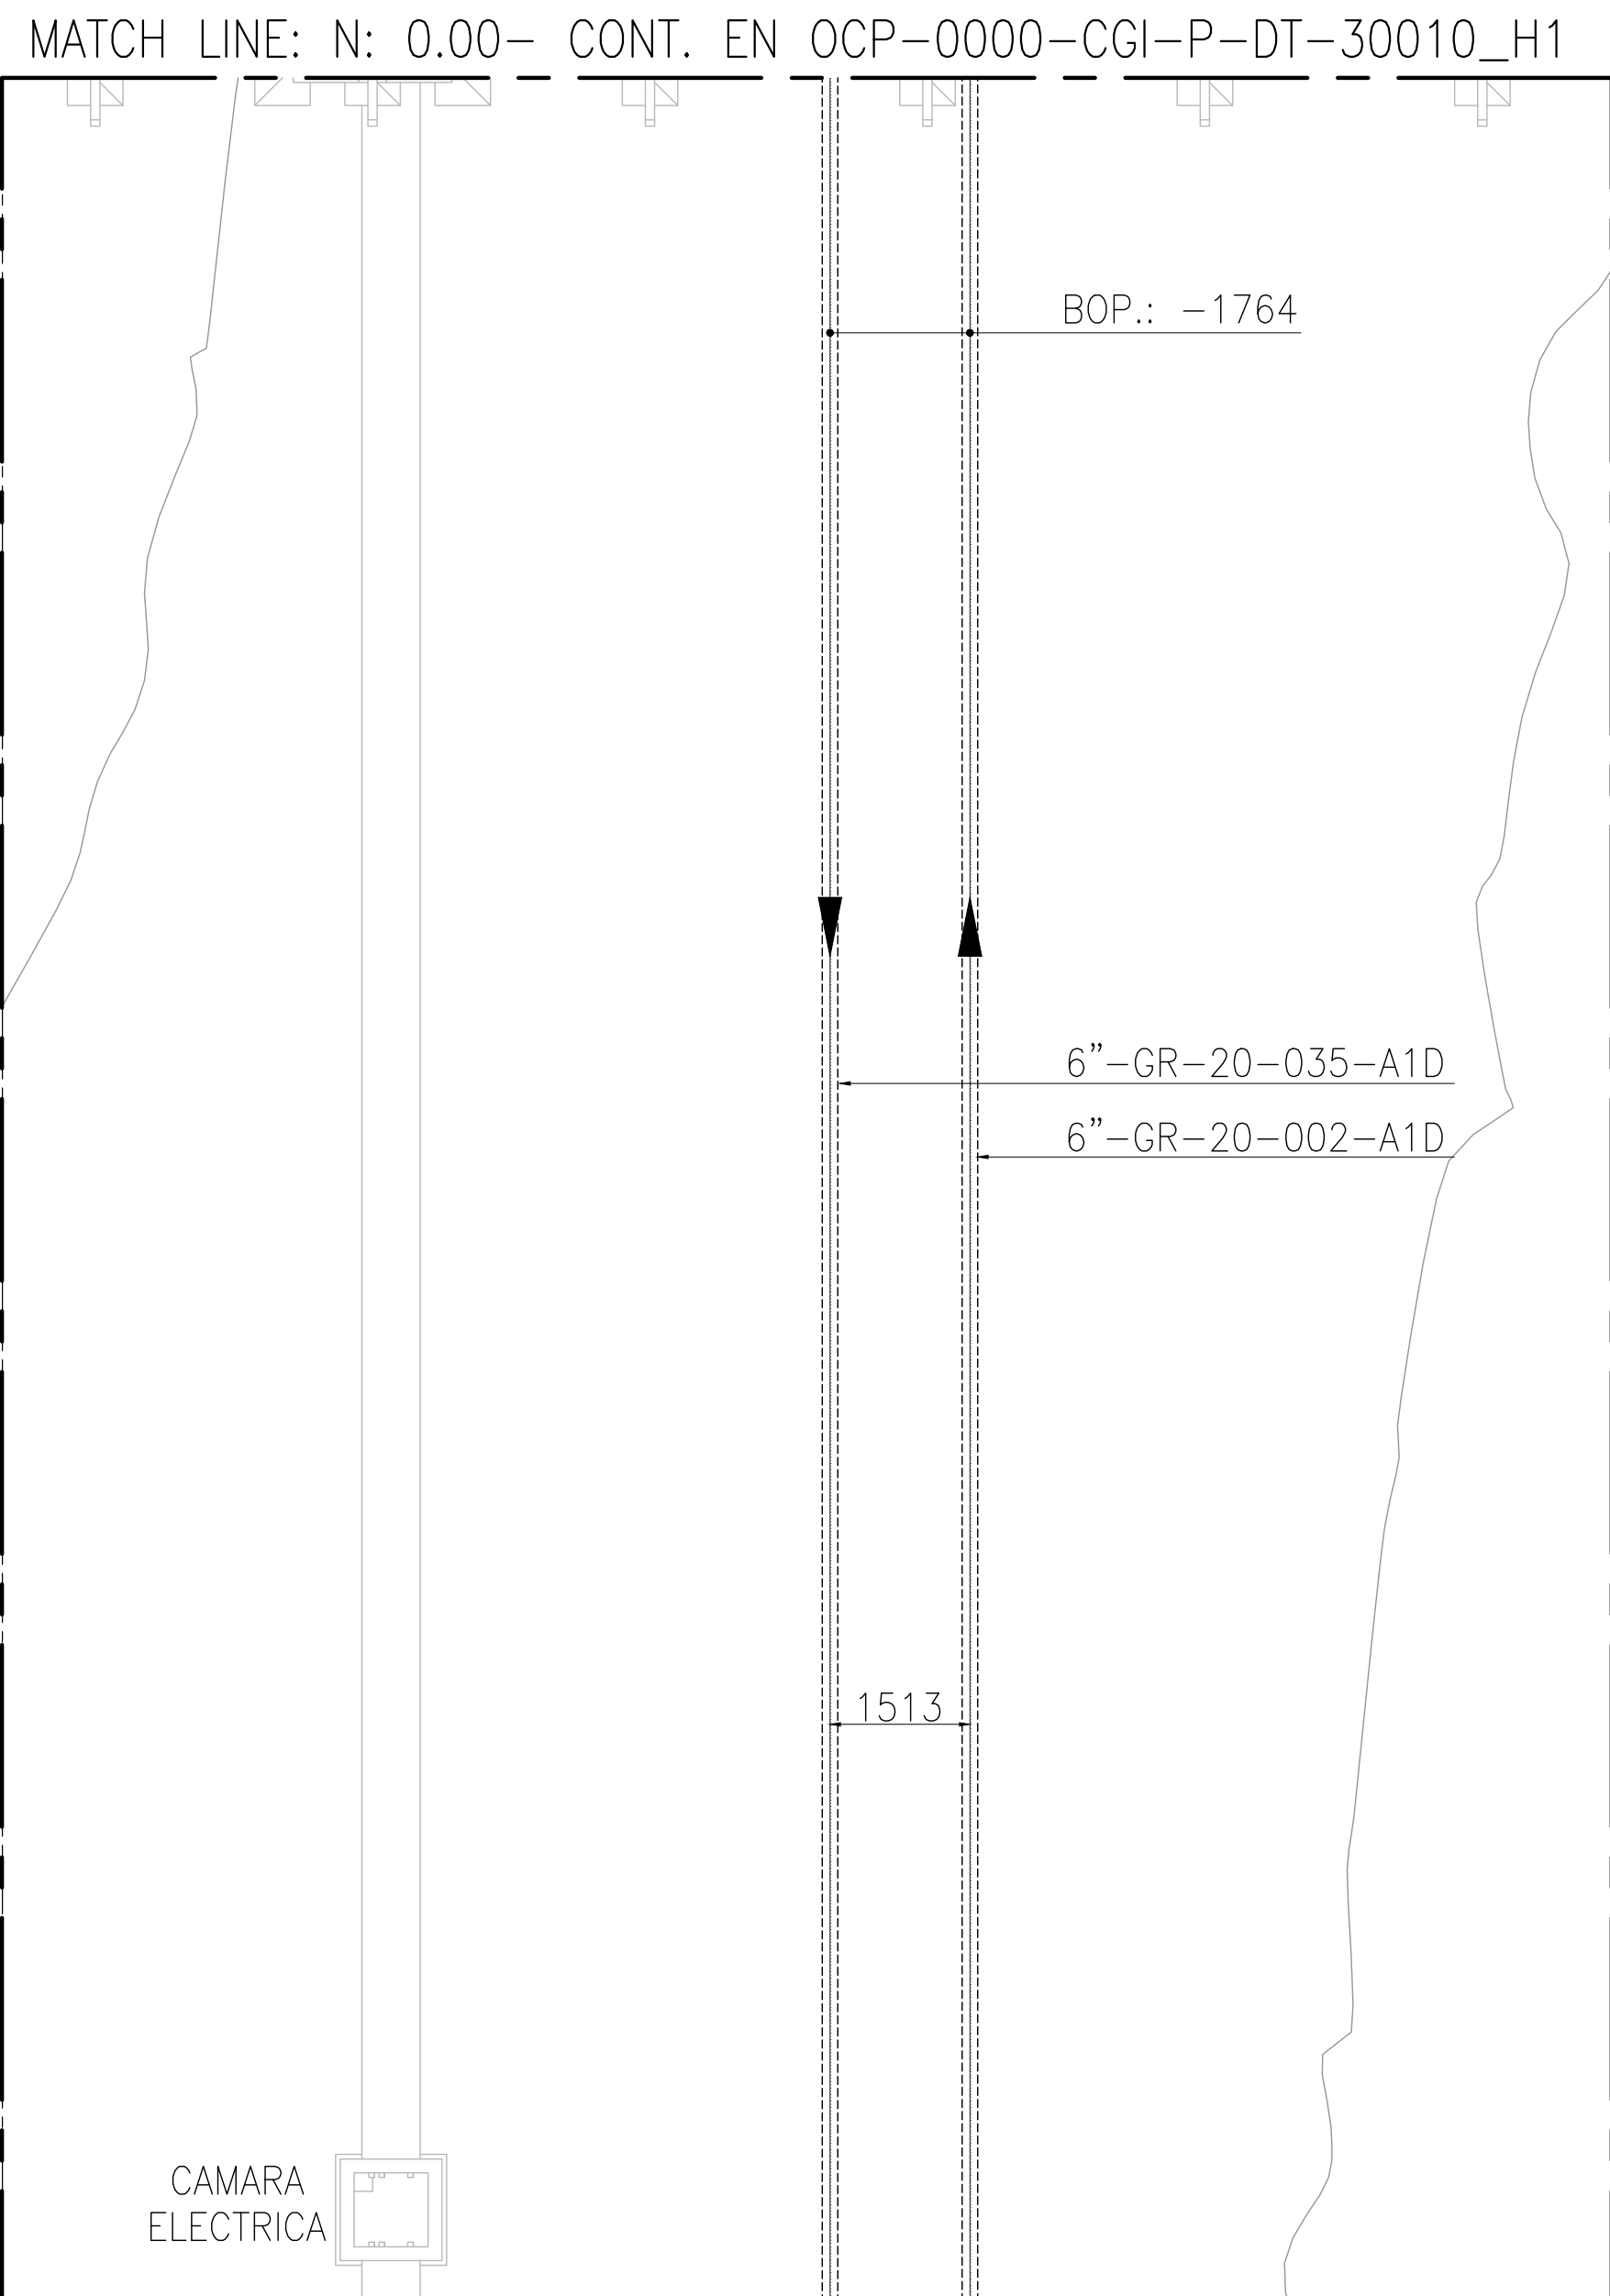

KEY PLAN

NOTES

- 1) TODAS LAS DIMENSIONES EXPRESADAS EN MILÍMETROS, SALVO INDICACIÓN CONTRARIA Y DEBERÁN SER VERIFICADAS EN OBRA.
- 2) LAS ELEVACIONES SE EXPRESAN EN METROS. EL 0.00 ; 0.00 DE PLANTA CORRESPONDE A LAS COORDENADAS N:7327810.108, E:3434172.433 DEL MARCO REFERENCIAL GEODÉSICO POSGAR 2007. SISTEMA DE PROYECCIÓN DE COORDENADAS GAUSS-KRUGER FAJA 3.
- 3) EL NIVEL 0.00 CORRESPONDE AL NIVEL 4115.20 M.S.N.M DE LA PLANTA.

OCP-0000-CGI-C-DT-3006	PLANO – FUNDACIONES – SLEEPERS PARA SOP. DE CAÑERÍAS
LOCP-PIP-PL-001	SKID VALVULA BY-PASS DE PLANTA SK-2005
OCP-0000-CGI-P-TP-30004	TÍPICOS – SOPORTES DE CAÑERÍAS
OCP-0000-CGI-P-DT-30017	PLANO – TRAZA PK 0.000 A PK 0+150
OCP-0000-CGI-R-DP-30007	P&ID – SISTEMA DE VENTEO DE GAS
OCP-0000-CGI-R-DP-30003	P&ID – SISTEMA DE COMPRESIÓN
OCP-0000-CGI-P-KP-30001	KEY PLAN – LAYOUT DE CAÑERÍAS
OCP-0000-CGI-R-LL-30001	LISTADO – LINEAS
OCP-0000-CGI-P-LY-30001	LAYOUT GENERAL
REFERENCE DRAWING N°	REFERENCE DRAWING TITLE

LEGEND

BOP.:	BOTTOM OF PIPES
---	CAÑERÍAS ENTERRADAS
---	CAÑERÍAS AEREAS
JD.:	JUNTA DIELECTRICA



GERENCIA TÉCNICA

LUGAR:	PROVINCIA DE SALTA- DPTO LOS ANDES			PLANO PARA APROBACIÓN DE REMSA Y NATURGY.
OBRA:	PLANTA COMPRESORA OLACAPATO			
ESCALA	FECHA	DIBUJO	REVISO	Observaciones:
1:100	05/11/25	E.P.	S.J.I.	
Aprobado Insp. de REMSA				

O	PARA CONSTRUCCIÓN	05/11/2025	E.P.	S.J.I.	S.S.
B	PARA APROBACIÓN	22/10/2025	A.N.	S.J.I.	S.S.
A	PARA INFORMACIÓN	10/07/2025	E.P.	J.S.	S.S.

REV	DESCRIPTION	DATE	DRAW	REVIEW	APPROVE
CUSTOMER:		SITE/PROJECT:		TITLE:	
RioTinto		OCP/PLANTA COMPRESORA OLACAPATO		PLANO – AREA 16 INTERCONEXIONES	
AREA:		SCALE:		DWG N°	
SUB-AREA:		EDC DWG. N°:		OCP-0000-CGI-P-DT-30016	
SCALE:		RTO DWG. N°:		REV. 0	
SHEET:		OCP-0000-CGI-P-DT-30016			
REPLACE:					

This document has been generated for RIO TINTO in the PLANTA COMPRESORA OLACAPATO PROJECT in OLACAPATO, SALTA and must not be used, reproduced, copied or distributed for any other project without written permission from and or compensation due to RIO TINTO.



CORTE A-A:
TIE-IN GASODUCTO



CORTE B-B:
PIPELINE



CORTE C-C:
AREA 16




KEY PLAN

- NOTES
- 1) TODAS LAS DIMENSIONES EXPRESADAS EN MILÍMETROS, SALVO INDICACIÓN CONTRARIA Y DEBERÁN SER VERIFICADAS EN OBRA.
 - 2) LAS ELEVACIONES SE EXPRESAN EN METROS. EL 0.00 ; 0.00 DE PLANTA CORRESPONDE A LAS COORDENADAS N:7327810.108, E:3434172.433 DEL MARCO REFERENCIAL GEODÉSICO POSGAR 2007. SISTEMA DE PROYECCIÓN DE COORDENADAS GAUSS-KRÜGER FAJA 3.
 - 3) EL NIVEL 0.00 CORRESPONDE AL NIVEL 4115.20 M.S.N.M DE LA PLANTA.

OCP-0000-CGI-C-DT-3006	PLANO - FUNDACIONES - SLEEPERS PARA SOP. DE CAÑERÍAS
LOCP-PIP-PL-001	SKID VALVULA BY-PASS DE PLANTA SK-2005
OCP-0000-CGI-P-TP-30004	TÍPICOS - SOPORTES DE CAÑERÍAS
OCP-0000-CGI-P-DT-30017	PLANO - TRAZA PK 0.000 A PK 0+150
OCP-0000-CGI-R-DP-30007	P&ID - SISTEMA DE VENTEO DE GAS
OCP-0000-CGI-R-DP-30003	P&ID - SISTEMA DE COMPRESIÓN
OCP-0000-CGI-P-KP-30001	KEY PLAN - LAYOUT DE CAÑERÍAS
OCP-0000-CGI-R-LL-30001	LISTADO - LINEAS
OCP-0000-CGI-P-LY-30001	LAYOUT GENERAL
REFERENCE DRAWING N°	
REFERENCE DRAWING TITLE	

LEGEND	
BOP.:	BOTTOM OF PIPES
---	CAÑERÍAS ENTERRADAS
---	CAÑERÍAS AEREAS
JD.:	JUNTA DIELECTRICA

  remsa ENERGIA Y MINERIA SALTERA		GERENCIA TÉCNICA	
LUGAR: PROVINCIA DE SALTA- DPTO LOS ANDES		PLANO PARA APROBACIÓN DE REMSA Y NATURGY.	
OBRA: PLANTA COMPRESORA OLACAPATO			
ESCALA 1:100	FECHA 05/11/25	DIBUJO E.P.	REVISO S.J.I.
Aprobado Insp. de REMSA			
Observaciones:			
O	PARA CONSTRUCCIÓN	05/11/2025	E.P. S.J.I. S.S.
B	PARA APROBACION	22/10/2025	A.N. S.J.I. S.S.
A	PARA INFORMACIÓN	10/07/2025	E.P. J.S. S.S.
REV	DESCRIPTION	DATE	DRAW REVIEW APPROVE
CUSTOMER:		SITE/PROJECT: OCP/PLANTA COMPRESORA OLACAPATO	
		TITLE: PLANO - AREA 16 INTERCONEXIONES	
AREA: -		 GECO CONSTRUCCION	
SUB-AREA: -			
SCALE: 1:50		EDC DWG. N°: 1079-P-PL-0000-0016	
SHEET: 3-3		RIO TINTO DWG. N°: OCP-0000-CGI-P-DT-30016	
REPLACE: -		DWG N°: OCP-0000-CGI-P-DT-30016	
		REV. 0	